


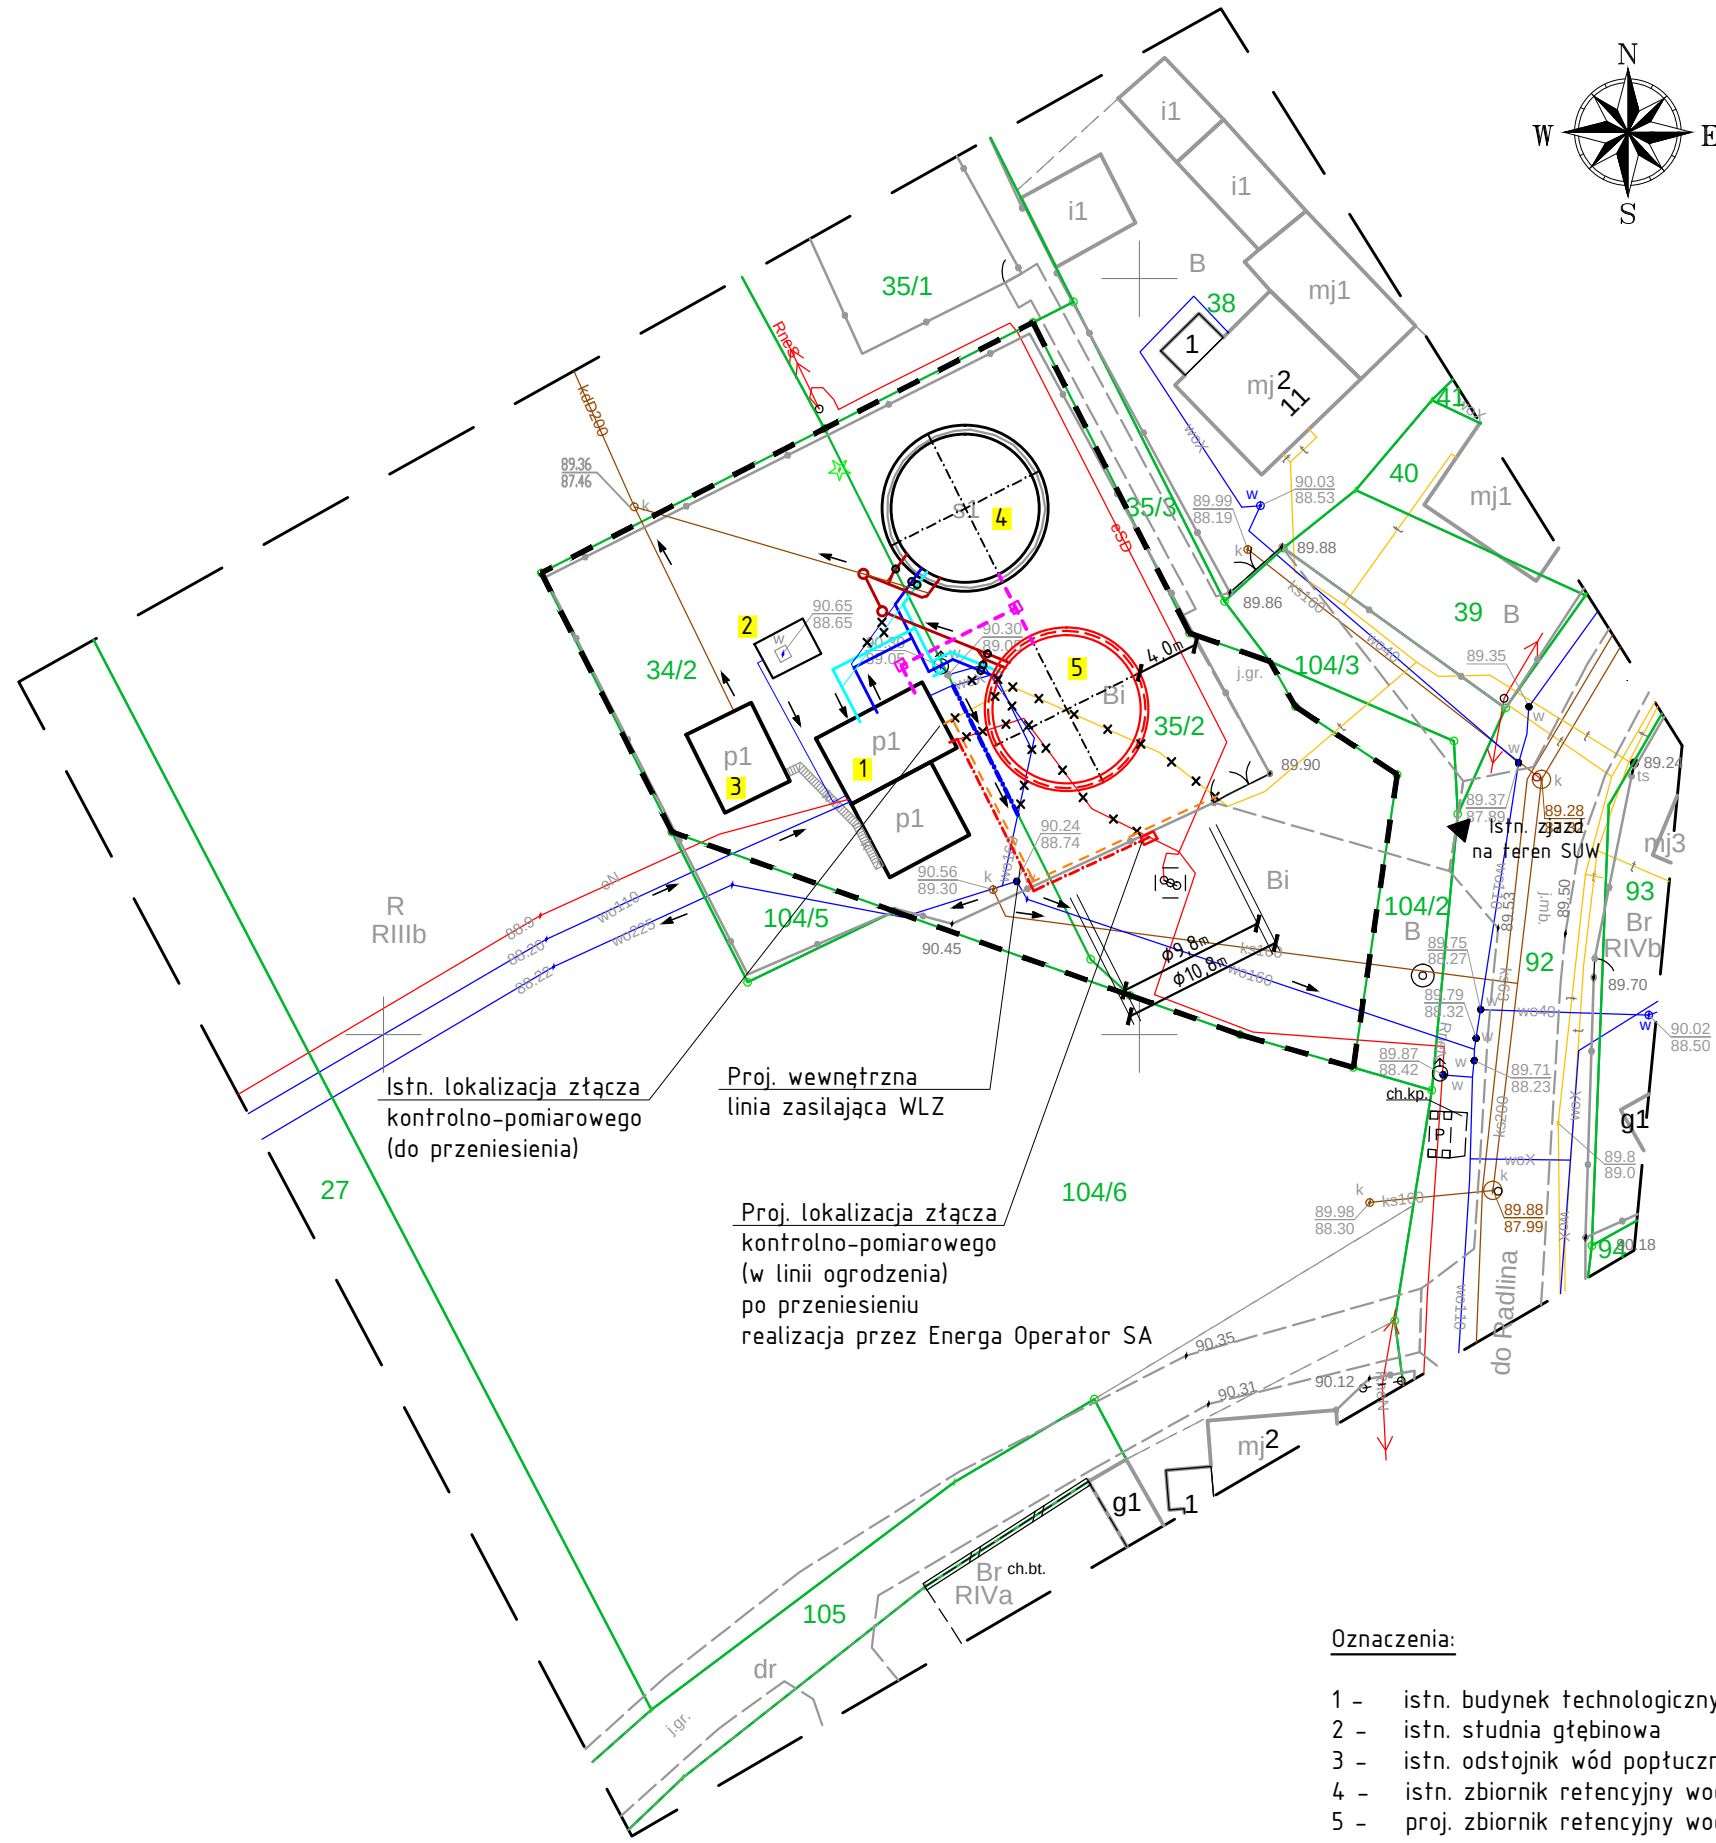

Oznaczenia:

- 1 - istn. budynek technologiczny SUW
- 2 - istn. studnia głębinowa
- 3 - istn. odśrodek wód popłucznych
- 4 - istn. zbiornik retencyjny wody V=300m³
- 5 - proj. zbiornik retencyjny wody V=300m³

- granice działek
- linie rozgraniczające teren inwestycji

MAPA DO CELÓW PROJEKTOWYCH skala 1:500

Identyfikator zgłoszenia pracy geodezyjnej	GGN-ODGK.6640.400.2022
Położenie obszaru opracowania	Kąty
Identyfikator i nazwa jednostki ewidencyjnej	300602_5 Jarocin – obszar wiejski
Identyfikator i nazwa obrębu ewidencyjnego	0006 Kąty
Nazwa układu współrzędnych prostokątnych płaskich i wysokości	2000 strefa 6, PL-KRON86-NH
Oznaczenie granic obszaru, który był przedmiotem aktualizacji	— — — — —
Data oraz imię i nazwisko osoby, która opracowała mapę	26.08.2022, Artur Urbański

Zakład Usług Geodezyjnych

"GEOPRIM"
Ewa Grzelak
62-800 Kalisz, ul. Łódzka 210
tel. 62 307 01 74
NIP 6181178241 REGON 381156623
nazwa wykonawcy prac geodezyjnych
Nr ks rob: 36/22, tel. 787-033-888, e-mail: geoprimalisz@gmail.com

GEODETA UPRAWNIONY
mgr inż. Artur Urbański
upr. nr 16422

kierownik prac geodezyjnych

Organ Służby Geodezyjnej i Kartograficznej, który otrzymał zgłoszenie prac: **STAROSTA JAROCIŃSKI**
Identyfikator zgłoszenia pracy geodezyjnej: **GGN-ODGK.6640.400.2022**
Numer i data wystawienia protokołu : **Protokół nr 1 z dn. 09.09.2022**
Oświadczam, że dokumenty powstałe w wyniku prac geodezyjnych uzyskały pozytywny wynik weryfikacji i jestem świadomy odpowiedzialności karnej za złożenie fałszywego oświadczenia.

GEODETA UPRAWNIONY
mgr inż. Artur Urbański
upr. nr 16422

Kierownik prac geodezyjnych i numer uprawnień zawodowych

Proj. zbiornik wyrównawczy

- pojemność czynna V=300,0m³
- średnica wewn. Ø9,80m
- średnica zewn. Ø10,80m
- powierzchnia zabudowy 91,56m²
- obiekt walcowy o konstrukcji żelbetowej, wylewany, wolnostojący, na fundamencie betonowym, wraz z orurowaniem.

Orurowanie zbiornika - rurociągi technologiczne

- rurociąg wody uzdatnionej - na zbiorniki z rur PEHD
- rurociąg wody uzdatnionej - ze zbiorników na zestaw hydr. II° z rur PEHD
- rurociągi spustowo-przelewowe z rur PVC
- zasuwy odcinające
- kanalizacja kablowa Ø110 dla kabli i przewodów sterowania dla zbiorników
- rurociąg wody uzdatnionej do sieci wodociągowej (przebudowa)
- przyłącze elektroenergetyczne - wewnętrzna linia zasilająca (przebudowa)
- istn. przyłącze elektroenergetyczne - odcinek do przebudowy
- istn. ruroc. wody uzdatnionej do sieci wodoc. - odcinek do przebudowy
- istn. przewody telekomunikacyjne - do przebudowy wg odrębnego opracowania
- proj. przebudowa przewodów telekomunikacyjnych wg odrębnego opracowania

Inwestor: Przedsiębiorstwo Wodociągów i Kanalizacji Sp. z o.o.
w Jarocinie

Cielcza, ul. Gajówka 1, 63-200 Jarocin

Jednostka projektowa: Zakład Projektowo-Usługowy Inżynierii Środowiska

PRIMEKO

ul. Łódzka 210, 62-800 Kalisz

tel/fax: 62 767 02 63

www.primeko.com.pl primeko@o2.pl

Stadium: PZT

Skala rysunku: 1:500

Data opracowania: Lipiec 2023r.

Nazwa obiektu: Budowa zbiornika retencyjnego
na terenie stacji uzdatniania wody w Kątach

Adres obiektu: m. Kąty, dz. nr 34/2, 35/2 obręb 0006 Kąty, gmina Jarocin

Nazwa rysunku: PLAN ZAGOSPODAROWANIA TERENU

Projektant: mgr inż. Ryszard Poptawski
specj. konstr.budow. upr. nr: WKP/0022/P00K/03
Projektant: inż. Jarosław Grzelak
specj. sanitarna upr. nr: 7131-7132/31/PW/2002
Projektant: mgr inż. Przemysław Fatyga
specj. elektryczna upr. nr: WKP/0430/P00E/22
Sprawdzający: inż. Jakub Strużyński
specj. konstr.budow. upr. nr: GPB.I. 7342-95/98

Nr rys.:

1