




RZUT PŁYTY FUNDAMENTOWEJ
(DENNEJ) ZBIORNIKA skala 1:100

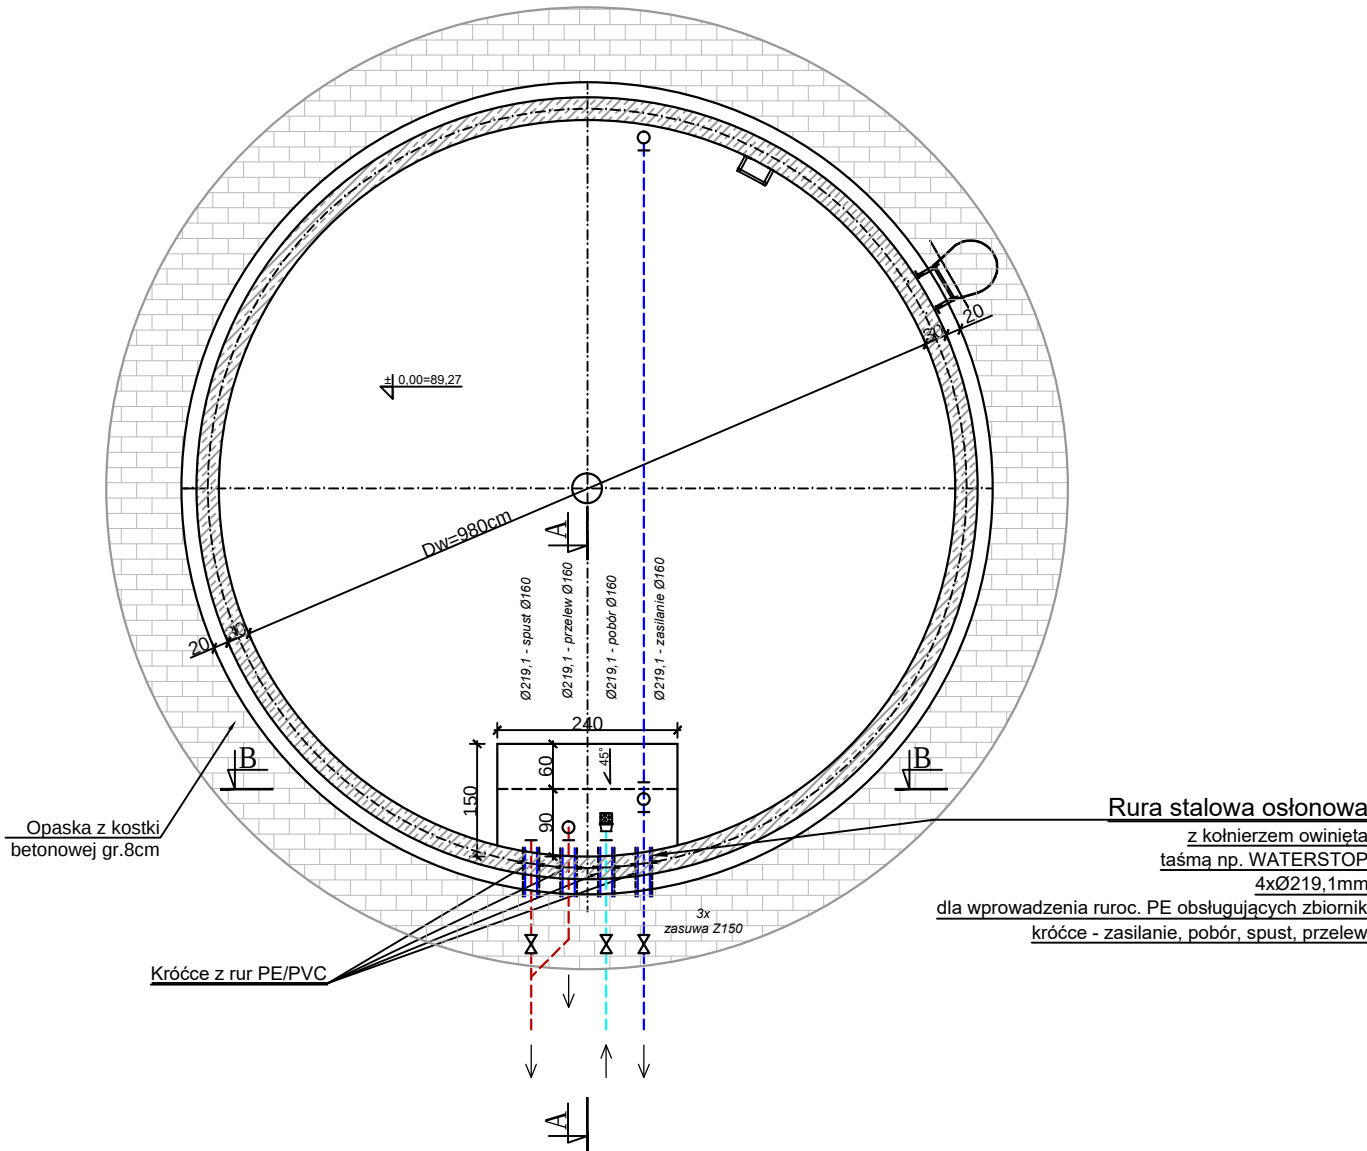

PRZEKRÓJ A-A
skala 1:50

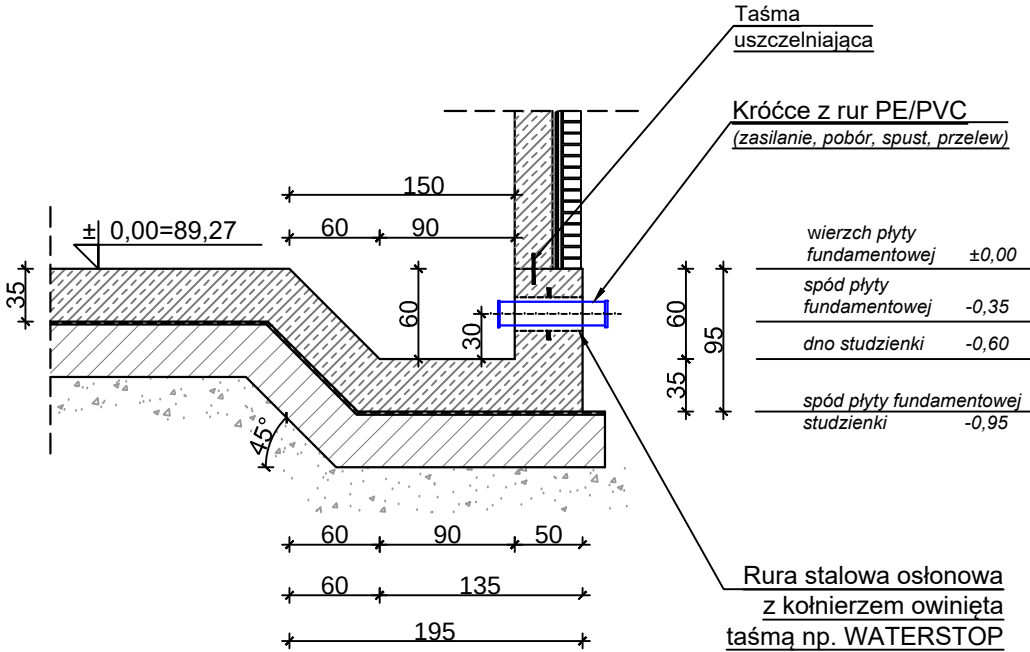

PRZEKRÓJ B-B
skala 1:50

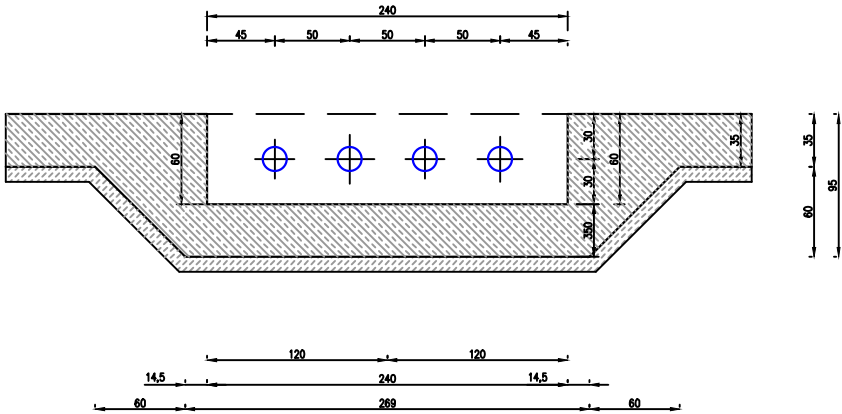

Investor:	Przedsiębiorstwo Wodociągów i Kanalizacji Sp. z o.o. w Jarocinie Cielcza, ul. Gajówka 1, 63-200 Jarocin		
Jednostka projektowa:	Zakład Projektowo-Ustugowy Inżynierii Środowiska PRIMEKO ul. Łódzka 210, 62-800 Kalisz tel/fax: 62 767 02 63 www.primeko.com.pl primeko@o2.pl		Stadium: PT
			Skala rysunku: 1:100(50)
			Data opracowania: Lipiec 2023r.
Nazwa obiektu:	Budowa zbiornika retencyjnego na terenie stacji uzdatniania wody w Kątach		
Adres obiektu:	m. Kąty, dz. nr 34/2, 35/2 obręb 0006 Kąty, gmina Jarocin		
Nazwa rysunku:	Zbiornik retencyjny wody - uzbrojenie		
Projektant: specj. sanitarna	inż. Jarosław Grzelak upr. nr: 7131-7132/31/PW/2002		Nr rys.: 16