


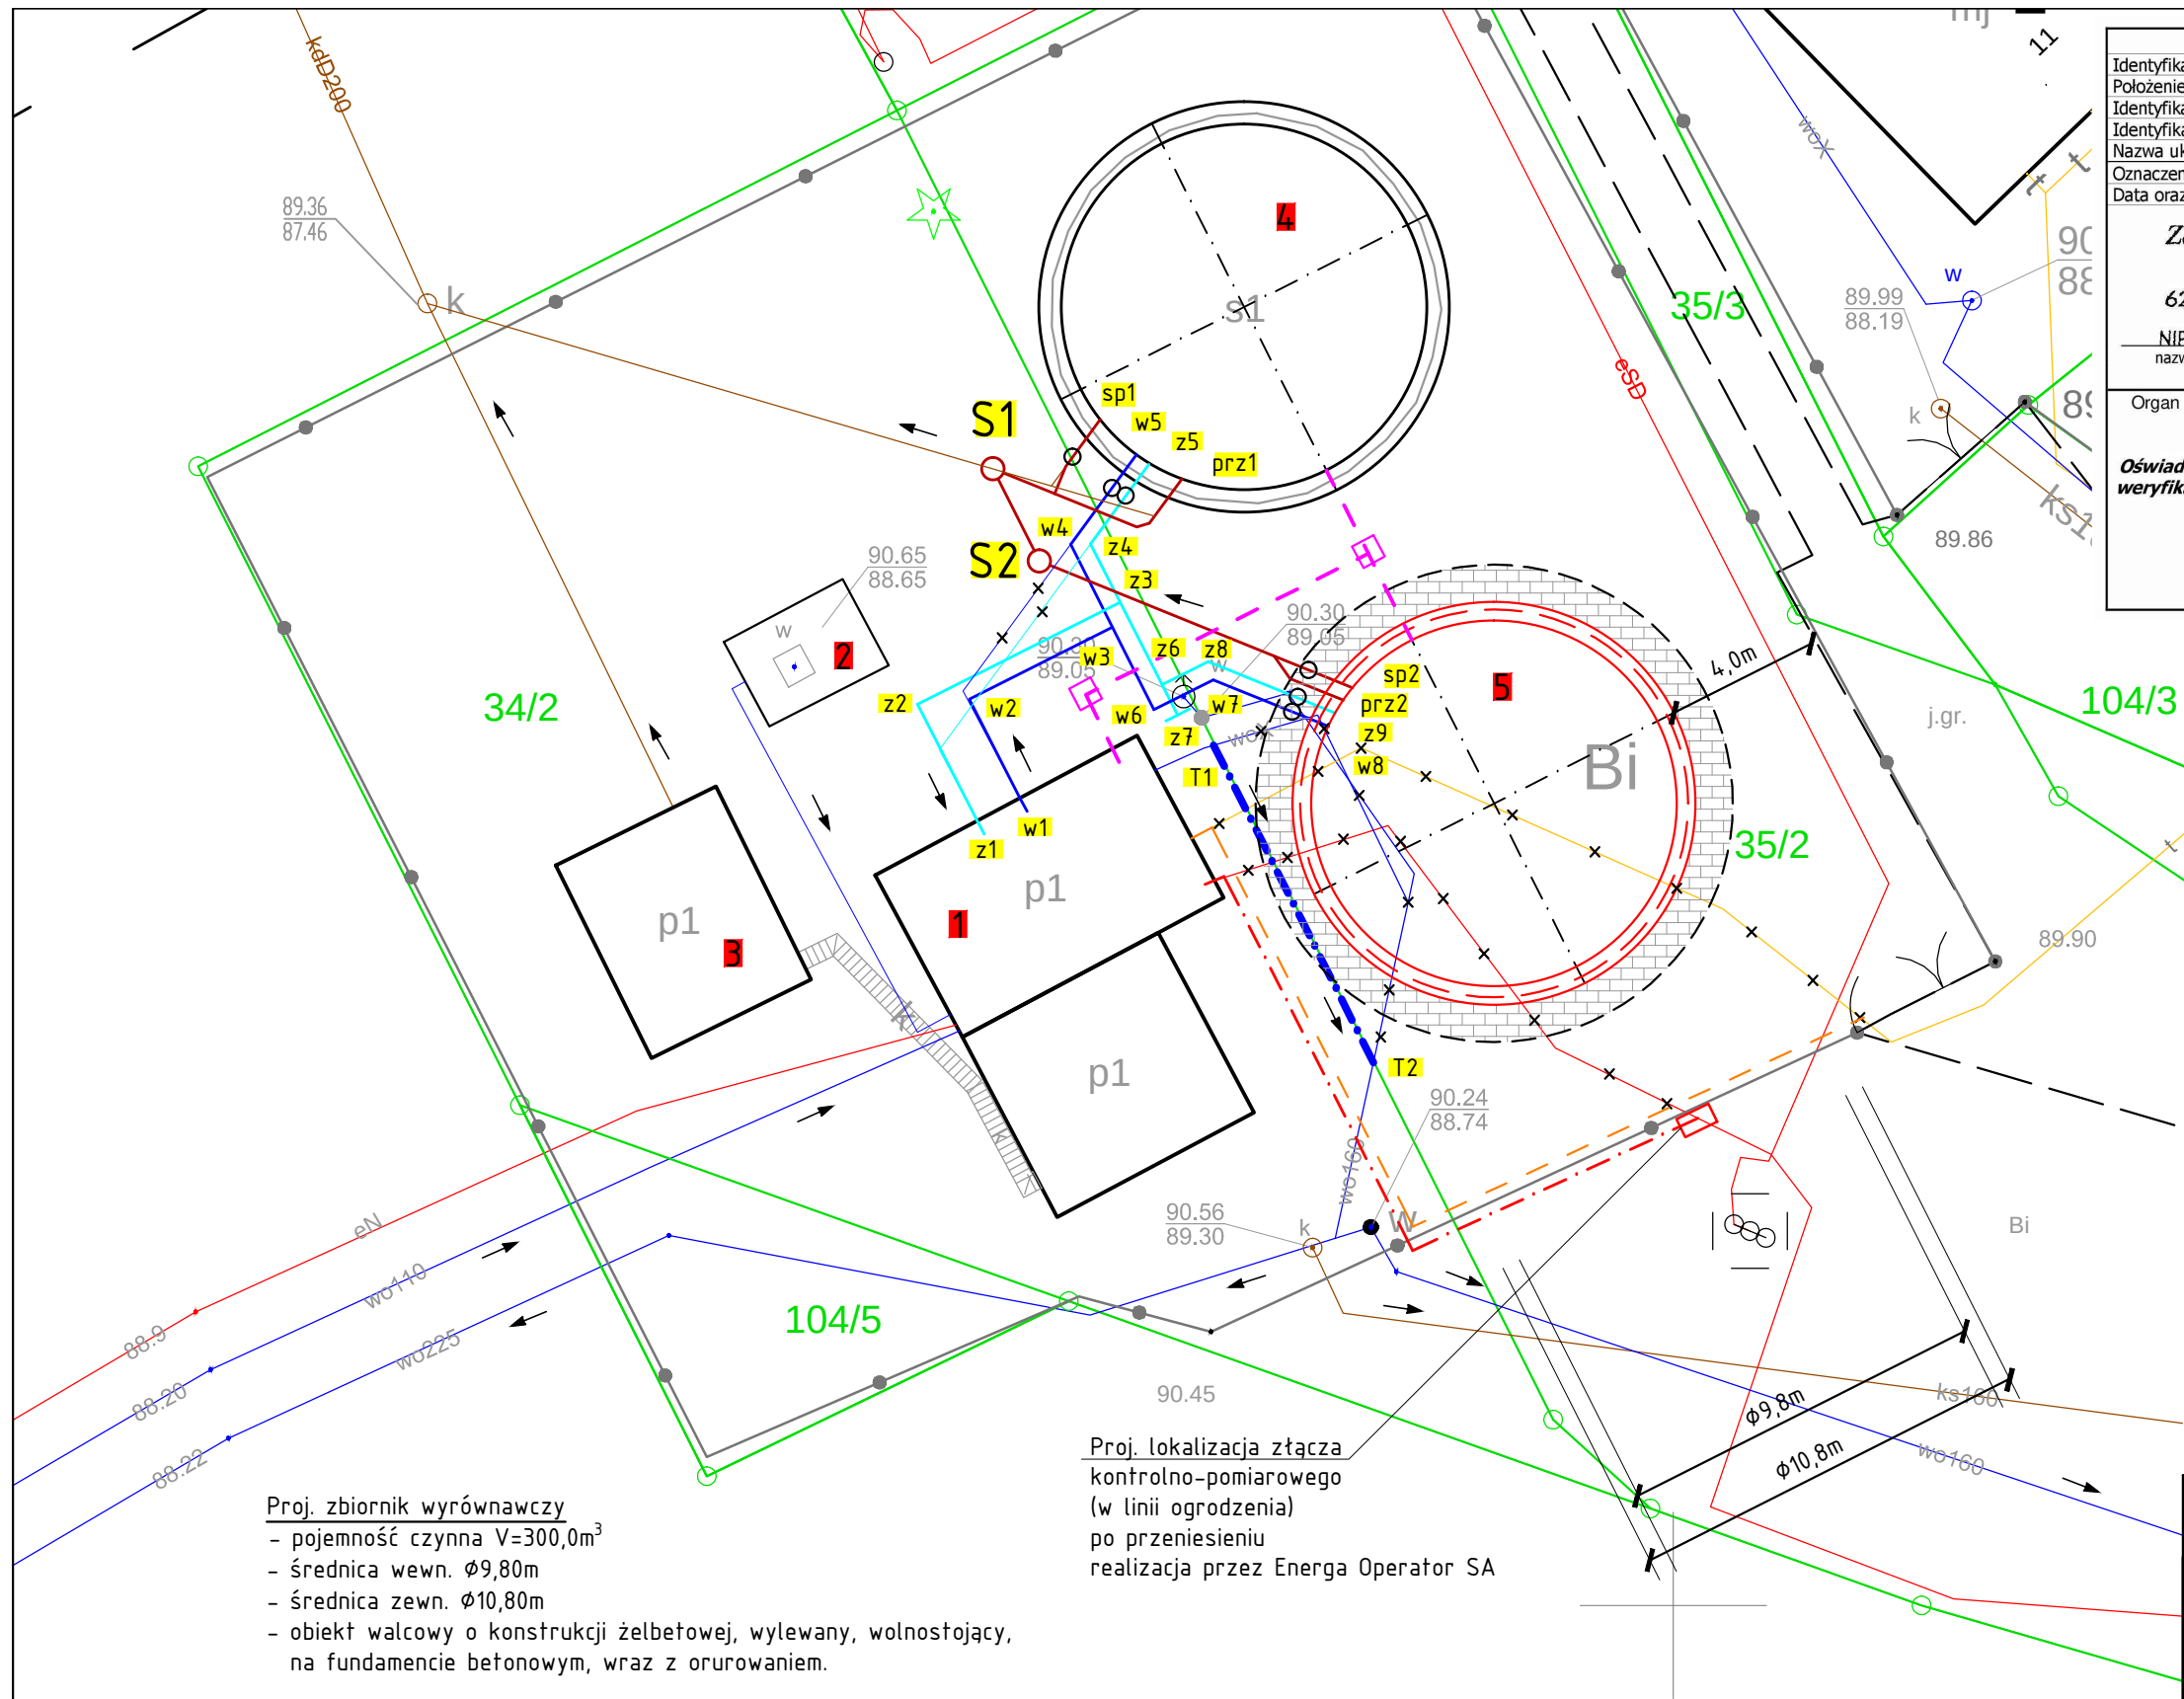

Proj. zbiornik wyrównawczy
- pojemność czynna $V=300,0\text{m}^3$
- średnica wewn. $\phi 9,80\text{m}$
- średnica zewn. $\phi 10,80\text{m}$
- obiekt walcowy o konstrukcji żelbetowej, wylewany, wolnostojący, na fundamencie betonowym, wraz z orurowaniem.


- Orurowanie zbiornika - rurociągi technologiczne
- rurociąg wody uzdatnionej - na zbiorniki z rur PEHD
 - rurociąg wody uzdatnionej - ze zbiorników na zestaw hydr. II° z rur PEHD
 - rurociągi spustowo-przelewowe z rur PVC
 - zasuwy odcinające
 - kanalizacja kablowa $\phi 110$ dla kabli i przewodów sterowania dla zbiorników
 - rurociąg wody uzdatnionej do sieci wodociągowej (przebudowa)
 - przyłącze elektroenergetyczne - wewnętrzna linia zasilająca (przebudowa)
 - istn. przyłącze elektroenergetyczne - odcinek do przebudowy
 - istn. rurow. wody uzdatnionej do sieci wodoc. - odcinek do przebudowy
 - istn. przewody telekomunikacyjne - do przebudowy wg odrębnego opracowania
 - proj. przebudowa przewodów telekomunikacyjnych wg odrębnego opracowania

Proj. lokalizacja złącza kontrolno-pomiarowego (w linii ogrodzenia) po przeniesieniu realizacja przez Energa Operator SA

Oznaczenia:

- 1 - istn. budynek technologiczny SUW
- 2 - istn. studnia głębinowa
- 3 - istn. odstożnik wód popłucznych
- 4 - istn. zbiornik retencyjny wody $V=300\text{m}^3$
- 5 - proj. zbiornik retencyjny wody $V=300\text{m}^3$

granicie działek

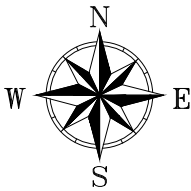

MAPA DO CELÓW PROJEKTOWYCH skala 1:500

Identyfikator zgłoszenia pracy geodezyjnej	GGN-ODGK.6640.400.2022
Położenie obszaru opracowania	Kąty
Identyfikator i nazwa jednostki ewidencyjnej	300602_5 Jarocin - obszar wiejski
Identyfikator i nazwa obszaru ewidencyjnego	0006 Kąty
Nazwa układu współrzędnych prostokątnych płaskich i wysokości	2000 strefa 6, PL-KRON86-NH
Oznaczenie granic obszaru, który był przedmiotem aktualizacji	
Data oraz imię i nazwisko osoby, która opracowała mapę	26.08.2022, Artur Urbański

Zakład Usług Geodezyjnych "GEOPRIM"
Ewa Grzelak
62-800 Kalisz, ul. Łódzka 210
tel. 62 307 01 74
NIP 6181178241 REGON 381156623
nazwa wykonawcy prac geodezyjnych
Nr ks rob: **36/22**, tel. 787-033-888, e-mail: geoprimalisz@gmail.com

GEODETA UPRAWNIONY
mgr inż. Artur Urbański
upr. nr 16422

kierownik prac geodezyjnych

Organ Służby Geodezyjnej i Kartograficznej, który otrzymał zgłoszenie prac: **STAROSTA JAROCIŃSKI**
Identyfikator zgłoszenia pracy geodezyjnej: **GGN-ODGK.6640.400.2022**
Numer i data wystawienia protokołu: **Protokół nr 1 z dn. 09.09.2022**
Oświadczam, że dokumenty powstałe w wyniku prac geodezyjnych uzyskały pozytywny wynik weryfikacji i jestem świadomy odpowiedzialności karnej za złożenie fałszywego oświadczenia.

GEODETA UPRAWNIONY
mgr inż. Artur Urbański
upr. nr 16422

Kierownik prac geodezyjnych i numer uprawnień zawodowych

Zestawienie rurociągów

Ruroc. wodociągowe			
W1-W2	$\phi 160$ -3,0-	Z1-Z2	$\phi 200$ -3,5-
W2-W3	$\phi 160$ -4,2-	Z2-Z3	$\phi 200$ -6,0-
W3-W4	$\phi 160$ -2,5-	Z3-Z4	$\phi 160$ -1,8-
W4-W5	$\phi 160$ -3,0- Z150	Z4-Z5	$\phi 160$ -2,5- Z150
W3-W6	$\phi 160$ -2,5-	Z3-Z6	$\phi 200$ -2,5-
W6-W7	$\phi 160$ -1,8-	Z6-Z7	$\phi 200$ -0,9-
W7-W8	$\phi 160$ -3,3- Z150	Z6-Z8	$\phi 160$ -1,4-
		Z8-Z9	$\phi 160$ -3,6- Z150
T1-T2	$\phi 160$ -9,5-		

Łącznie: 4x Z150, $\phi 160$ - 39,1m, $\phi 200$ - 12,9m

Ruroc. kanalizacyjne

S1-S2	$\phi 160$ -2,8- 15%
S1-prz1	$\phi 160$ -6,1- 15%
T-sp1	$\phi 160$ -2,3- 30% Z150
S2-sp2	$\phi 160$ -9,1- 15% Z150
T-prz2	$\phi 160$ -2,2 15%

Studnia S1 $\phi 425$ 90,20 / 87,60
Studnia S2 $\phi 425$ 90,20 / 88,75

Łącznie: 2x Z150, $\phi 160$ - 22,5m

Investor:	Przedsiębiorstwo Wodociągów i Kanalizacji Sp. z o.o. w Jarocinie Cielcza, ul. Gajówka 1, 63-200 Jarocin			
Jednostka projektowa:	Zakład Projektowo-Usługowy Inżynierii Środowiska PRIMEKO ul. Łódzka 210, 62-800 Kalisz tel/fax: 62 767 02 63 www.primeko.com.pl primeko@o2.pl		Stadium: PT	
			Skala rysunku: 1:500	
			Data opracowania: Lipiec 2023r.	
Nazwa obiektu:	Budowa zbiornika retencyjnego na terenie stacji uzdatniania wody w Kątach			
Adres obiektu:	m. Kąty, dz. nr 34/2, 35/2 obręb 0006 Kąty, gmina Jarocin			
Nazwa rysunku:	PLAN UZBROJENIA SUW			
Projektant: specj. konstr.budow.	mgr inż. Ryszard Poptawski upr. nr: WKP/0022/P00K/03		Nr rys.: 2	
Projektant: specj. sanitarna	inż. Jarosław Grzelak upr. nr: 7131-7132/37/PW/2002			
Sprawdzający: specj. konstr.budow.	inż. Jakub Strużyński upr. nr: GPB.I. 7342-95/98			