


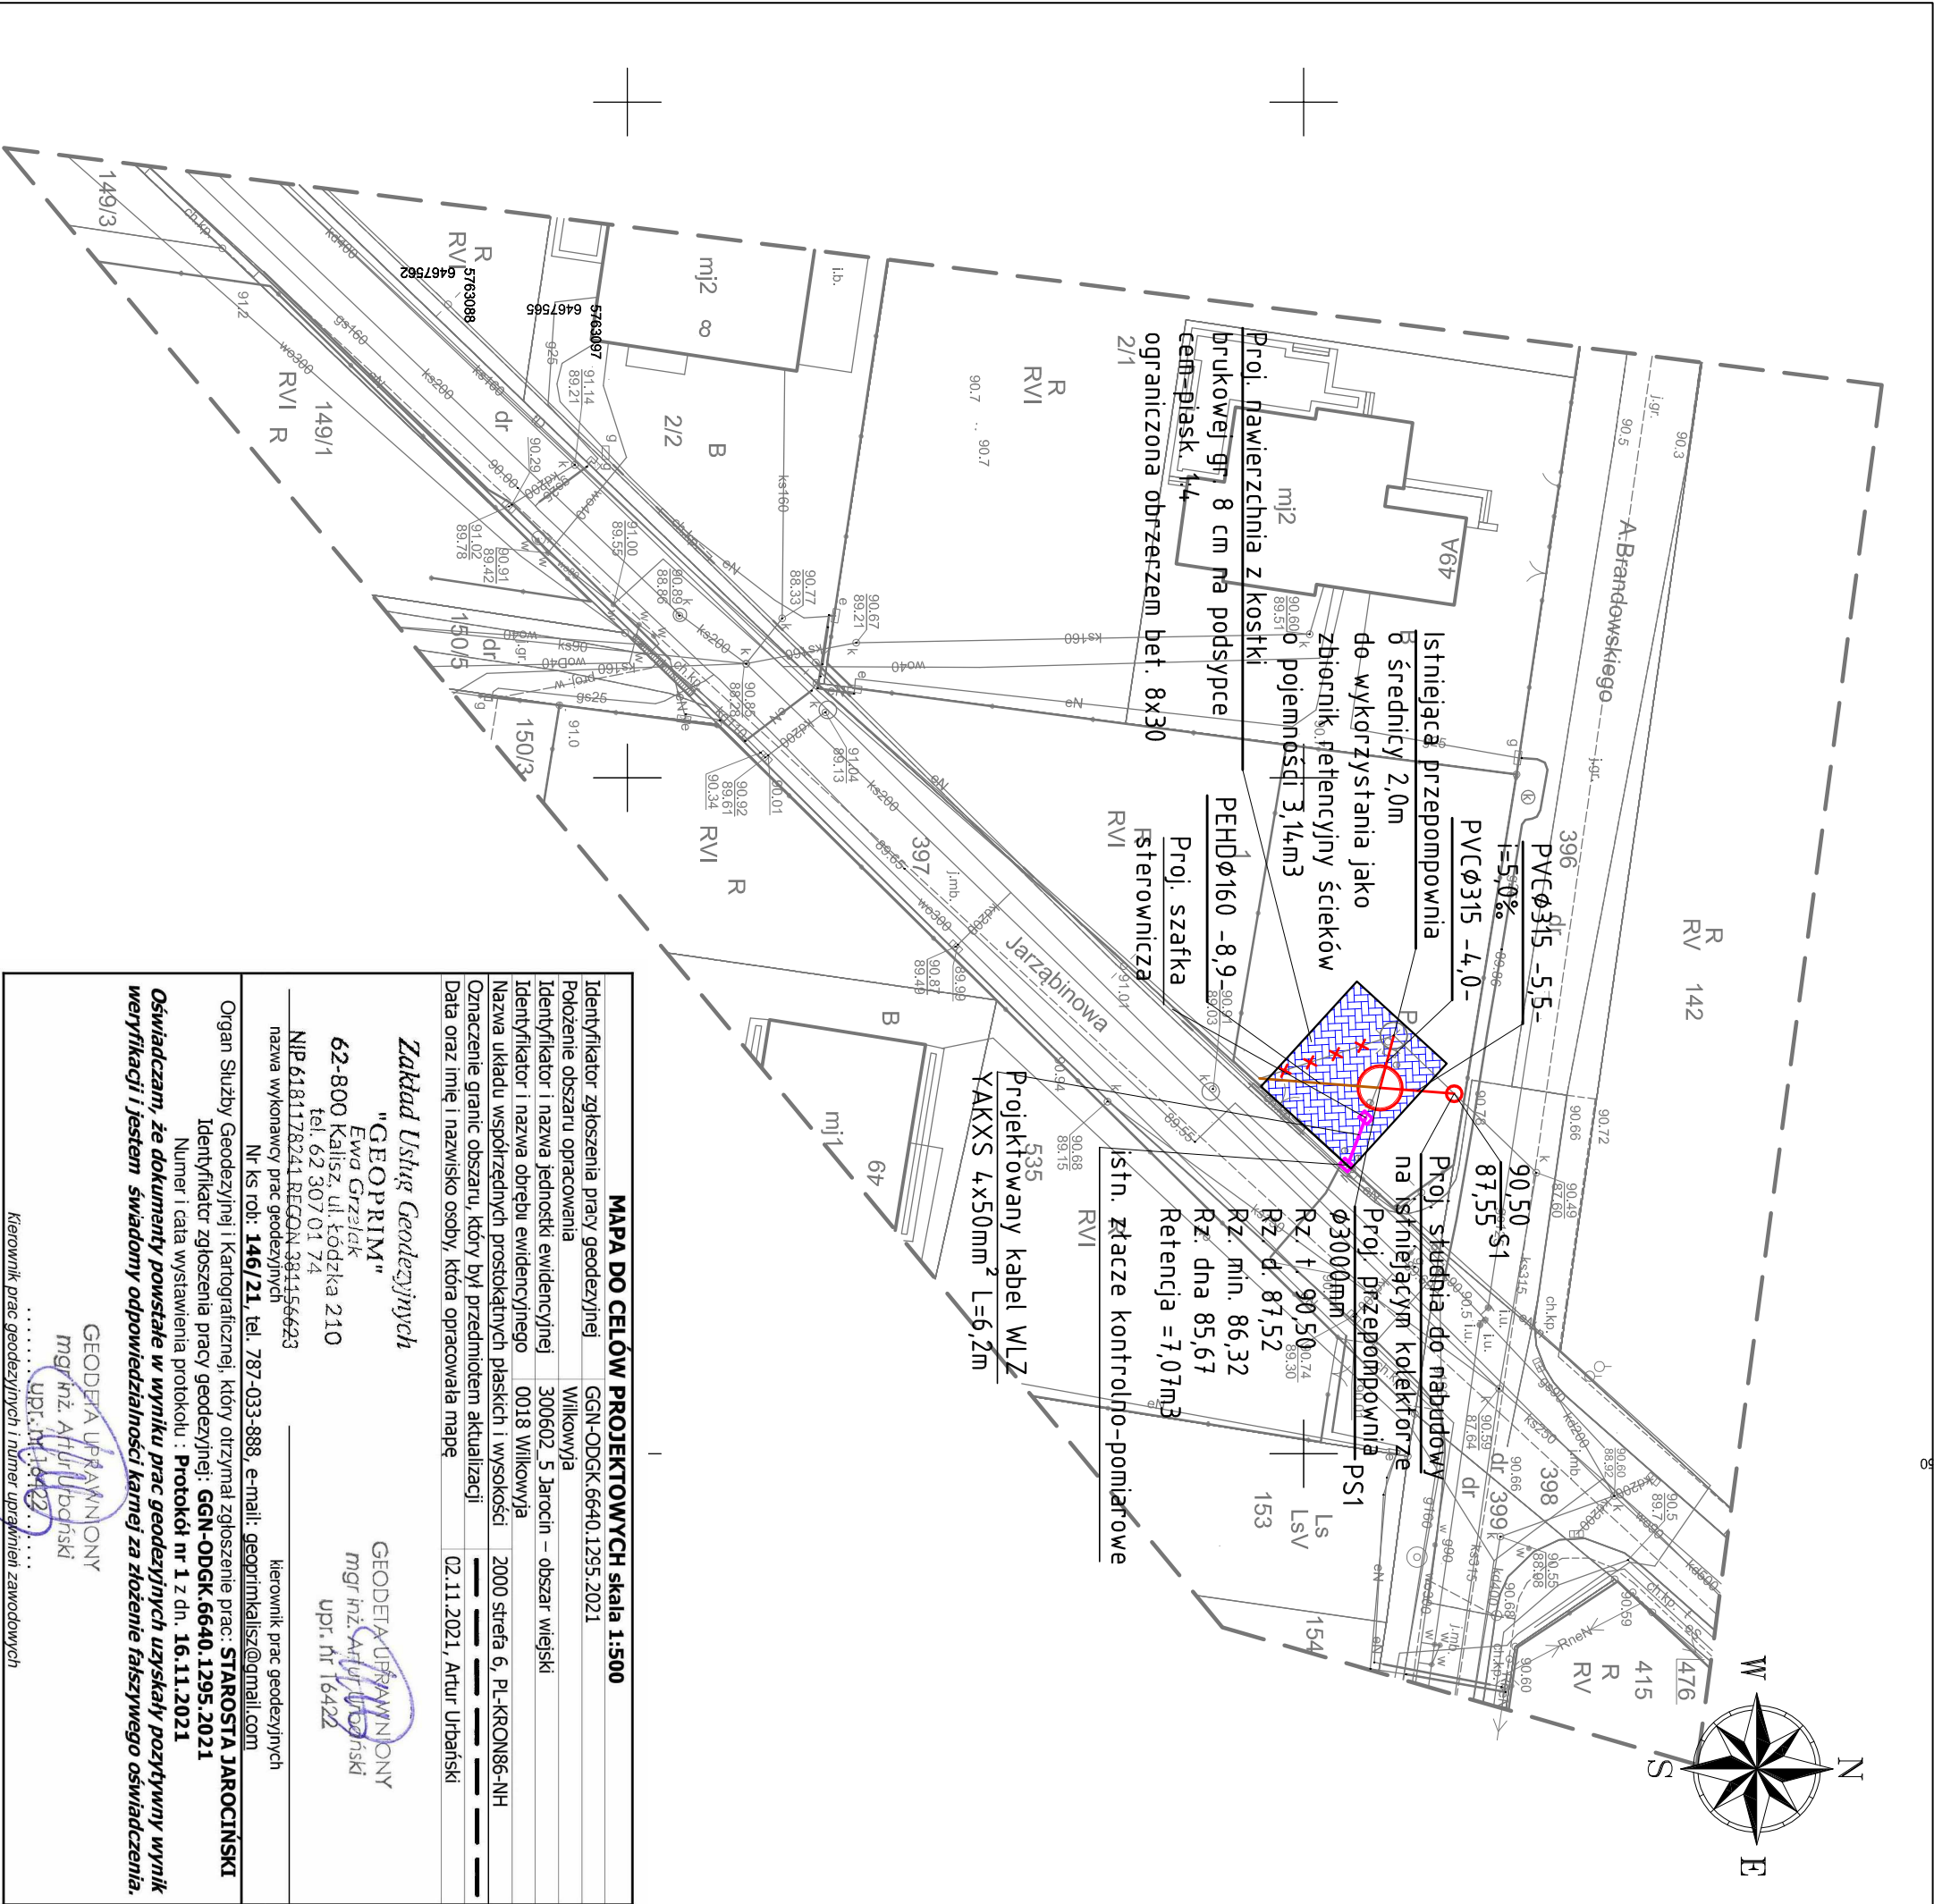

MAPA DO CELÓW PROJEKTOWYCH skala 1:500	
Identyfikator zgłoszenia pracy geodezyjnej	GGN-ODGK.6640.1295.2021
Położenie obszaru opracowania	Wilkowya
Identyfikator i nazwa jednostki ewidencyjnej	300602_5 Jarocin – obszar wiejski
Identyfikator i nazwa obrębu ewidencyjnego	0018 Wilkowya
Nazwa układu współrzędnych prostokątnych płaskich i wysokości	2000 streła 6, PL-KRON66-NH
Oznaczenie granic obszaru, który był przedmiotem aktualizacji	02.11.2021, Artur Urbański
Data oraz imię i nazwisko osoby, która opracowała mapę	
Zakład Usług Geodezyjnych	
"GEOPRIM"	
Ewa Grzelak	
62-800 Kalisz, ul. Łódzka 210	
tel. 62 307 01 74	
NIP 6181178241 REGON 384456623	
nazwa wykonawcy prac geodezyjnych	
Nr ks. rob.: 146/21, tel. 787-033-888, e-mail: geoprimalisz@gmail.com	Kierownik prac geodezyjnych
Organ Służby Geodezyjnej i Kartograficznej, który otrzymał zgłoszenie prac: STAROSTA JAROCIŃSKI	
Identyfikator zgłoszenia pracy geodezyjnej: GGN-ODGK.6640.1295.2021	
Numer i data wystawienia protokołu : Protokół nr 1 z dn. 16.11.2021	
Oświadczam, że dokumenty powstałe w wyniku prac geodezyjnych uzyskały pozytywny wynik weryfikacji i jestem świadomy odpowiedzialności karnej za złożenie fałszywego oświadczenia.	
GEODETA UPRAWNIONY	
mgr inż. Artur Urbański	
upr. nr 16422	
Kierownik prac geodezyjnych i numer uprawnień zawodowych	

Uwagi: Na kolizjach z kablami telekom. i przewodami energetyczn. zamontować rury ochronne dwudzielne HDPE	
LEGENDA	
	proj. kanalizacja sanitarna grawitacyjna
	proj. kanalizacja sanitarna tłoczna
	proj. przepompownia ścieków
	proj. wewnętrzna linia zasilająca
Przedsiębiorstwo Wodociągów i Kanalizacji Sp. z o.o. w Jarocinie z siedzibą w Cielczy ul. Gajówka 1, 63-200 Jarocin	
Jednostka projektowa Zakład Projektowo-Usługowy Inżynierii Środowiska "PRIMEKO"	
62-800 Kalisz, ul. Łódzka 210 tel/fax 62 767 02 63 www.primeko.com.pl e-mail: primeko@o2.pl	
Nazwa obiektu	
Przebudowa systemu kanalizacji tłocznej	
Adres obiektu	
m. Wilkowya, Cielcza, gm. Jarocin	
Nazwa rysunku	
PLAN ZAGOSPODAROWANIA TERENU	
Projektant specjalizacja mgr inż. Jarosław Grzelak upr. nr 7131-7132/317PW/2002	
Sprawdzający specjalizacja mgr inż. Monika Żurawska upr. nr WKP/0273/PW05/06	
Opracowyjący	
mgr inż. Rafał Olejniczak	
Rys nr.	
1.1	