


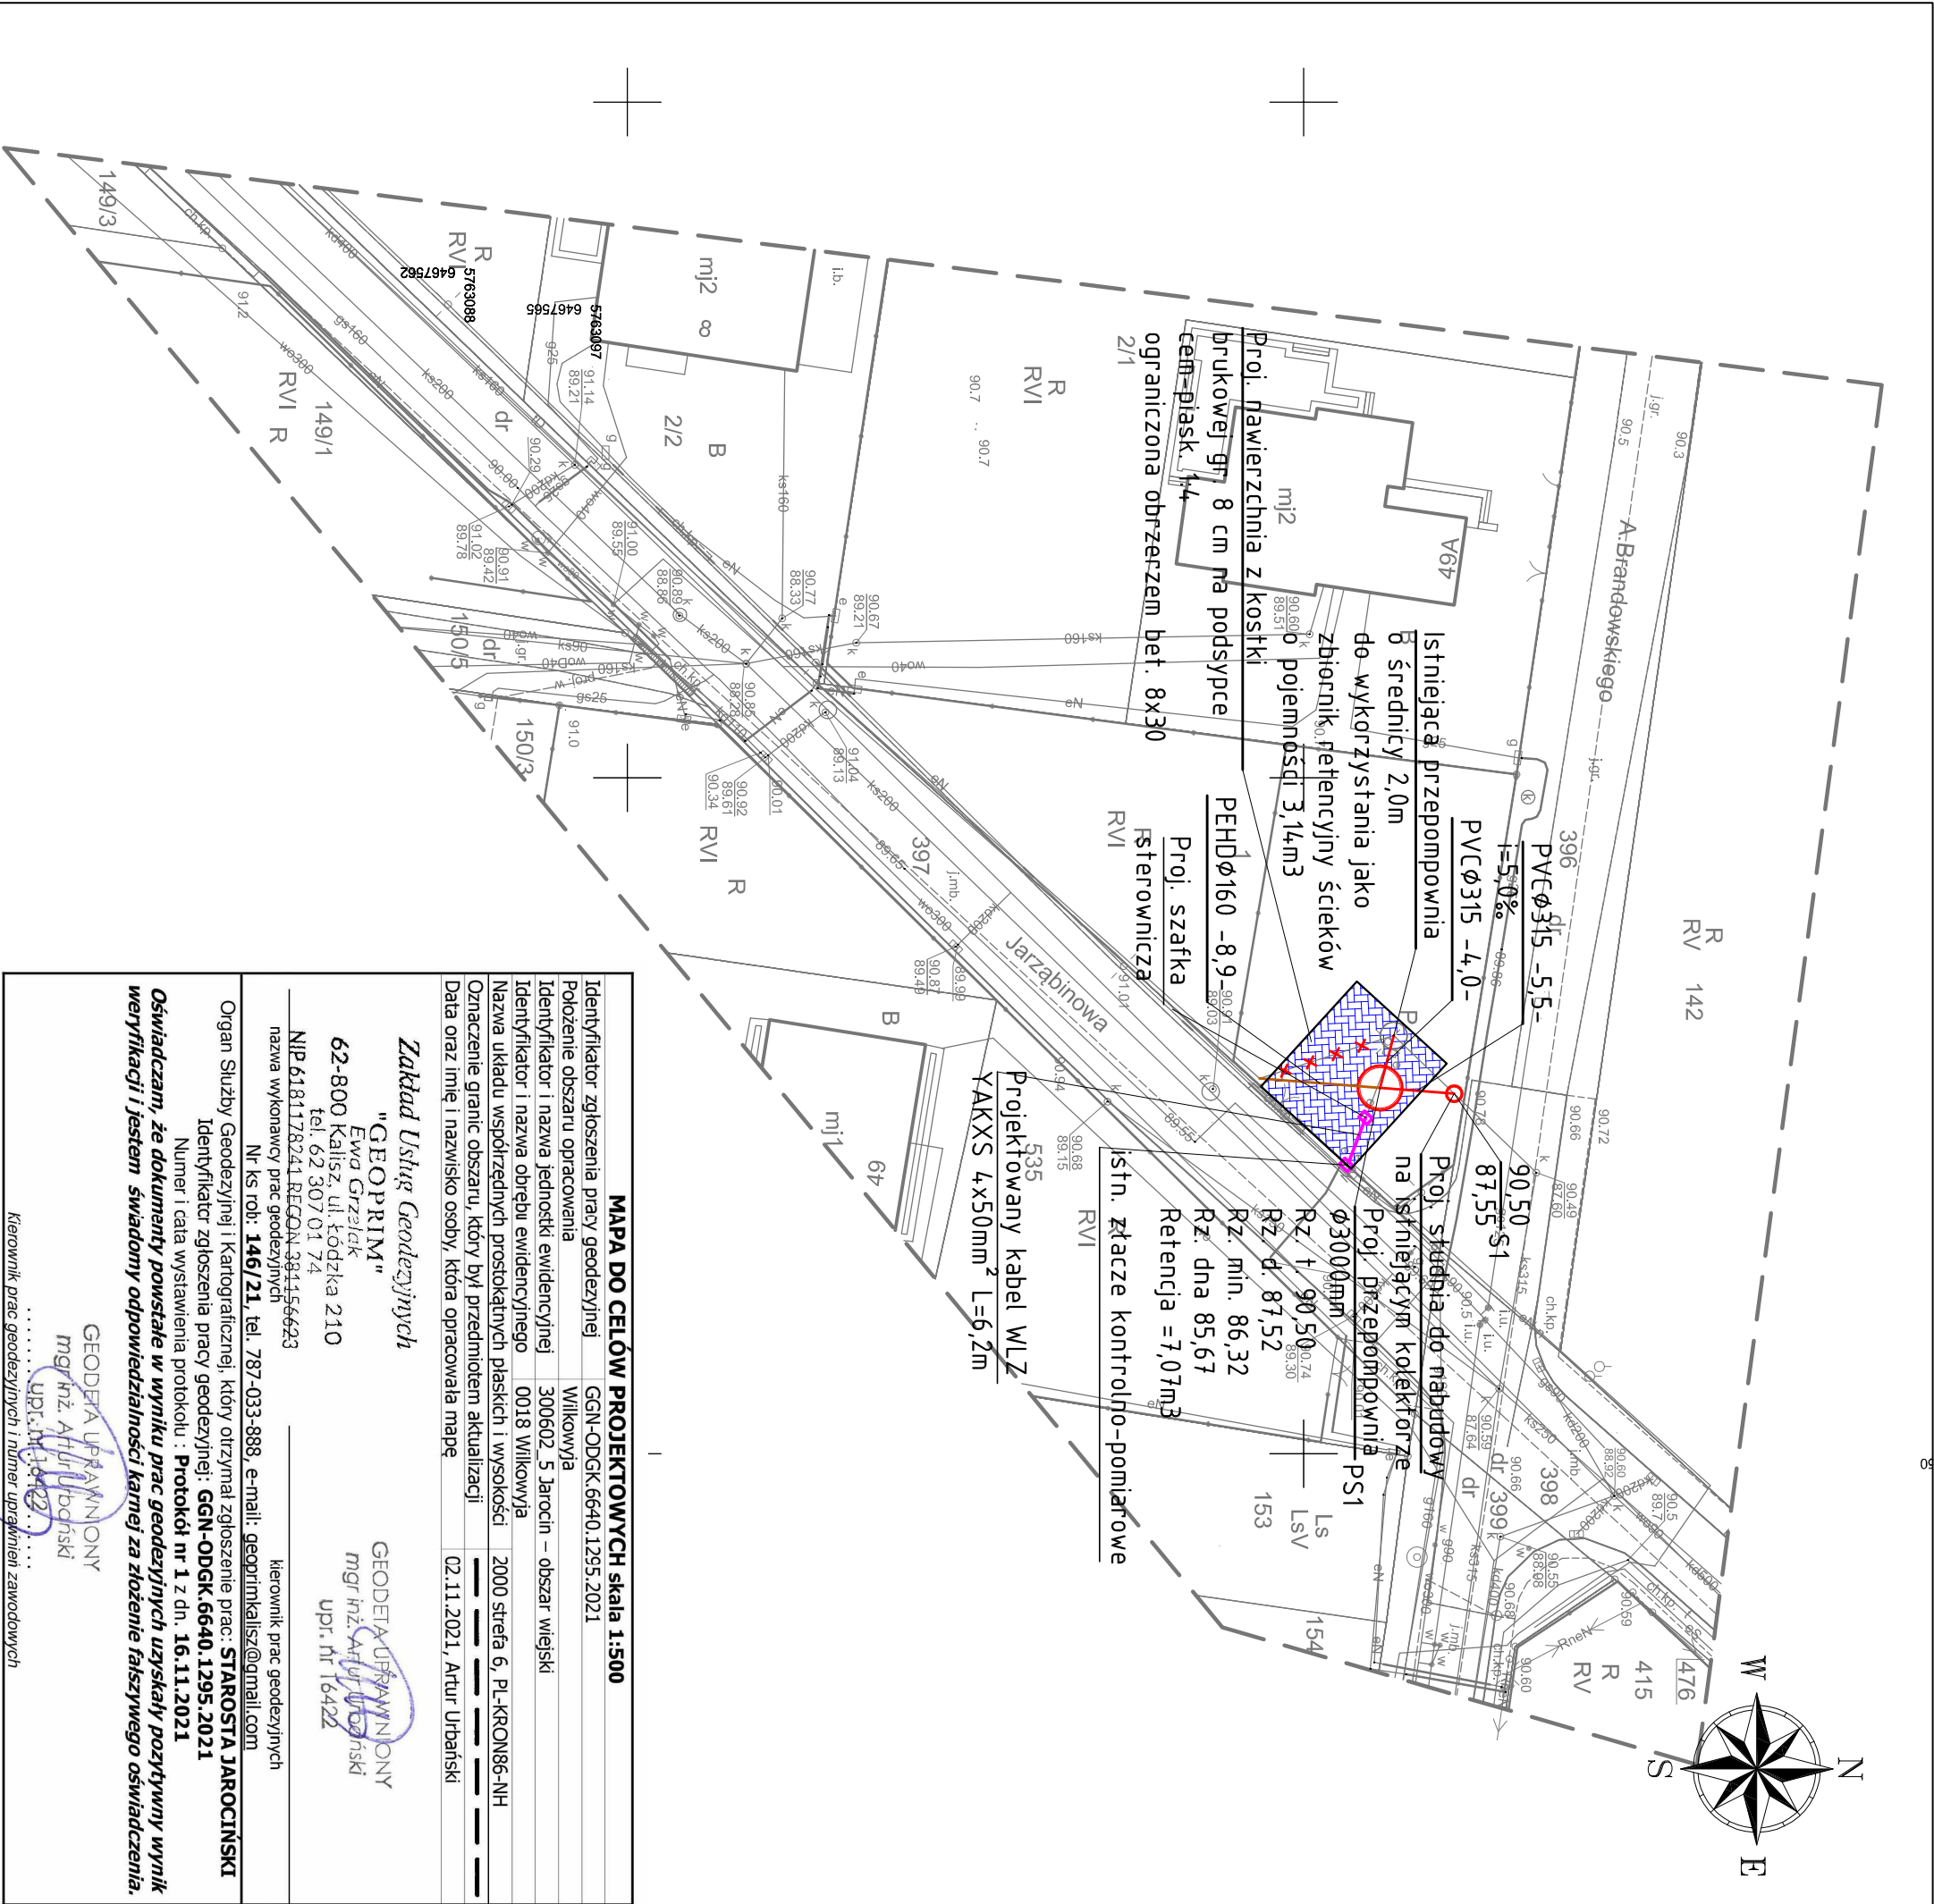

Jest to kopia mapy do celów projektowych zgłoszona do Starosty Jarocińskiego, zgłoszenie: GGN-ODGK.6640.1295.2021 zatwierdzonego Protokołem 1 z dnia 16.11.2021r. <i>Potwierdzam zgodność z oryginałem.</i>			
Uwagi! Na kolizjach z kablami telekom. i przewodami energetyczn. zamontować rury ochronne dwudzielne HDPE			
LEGENDA			
	proj. kanalizacja sanitarna grawitacyjna		
	proj. kanalizacja sanitarna tłoczna		
	proj. przepompownia ścieków		
	proj. wewnętrzna linia zasilająca		
Przedsiębiorstwo Wodociągów i Kanalizacji Sp. z o.o. w Jarocinie z siedzibą w Cielczy ul. Gajówka 1, 63-200 Jarocin			
Jednostka projektowa Zakład Projektowo-Usługowy Inżynierii Środowiska "PRIMEKO"		Skala 1:500	Projekt budowlany
62-800 Kalisz, ul. Łódzka 210 tel/fax 62 767 02 63 www.primeko.com.pl e-mail: primeko@o2.pl		Data oprac. Kwiecień 2023 r.	
Nazwa obiektu	Przebudowa systemu kanalizacji tłocznej Wilkowya-Cielcza		
Adres obiektu	m. Wilkowya, Cielcza, gm. Jarocin		
Nazwa rysunku	PLAN ZAGOSPODAROWANIA TERENU		
Projektant specjalizacja Sprawdzający specjalizacja Projektant specjalizacja Opracowujący	inż. Jarosław Grzejał upr. nr 7131-7132/317PW/2002 mgr inż. Monika Żurawska upr. nr WKP/0273/PWOS/06 mgr inż. Paweł Buchelt upr. nr WKP/0383/PDDE/13 mgr inż. Rafał Olejniczak		Rys nr. 1.1