


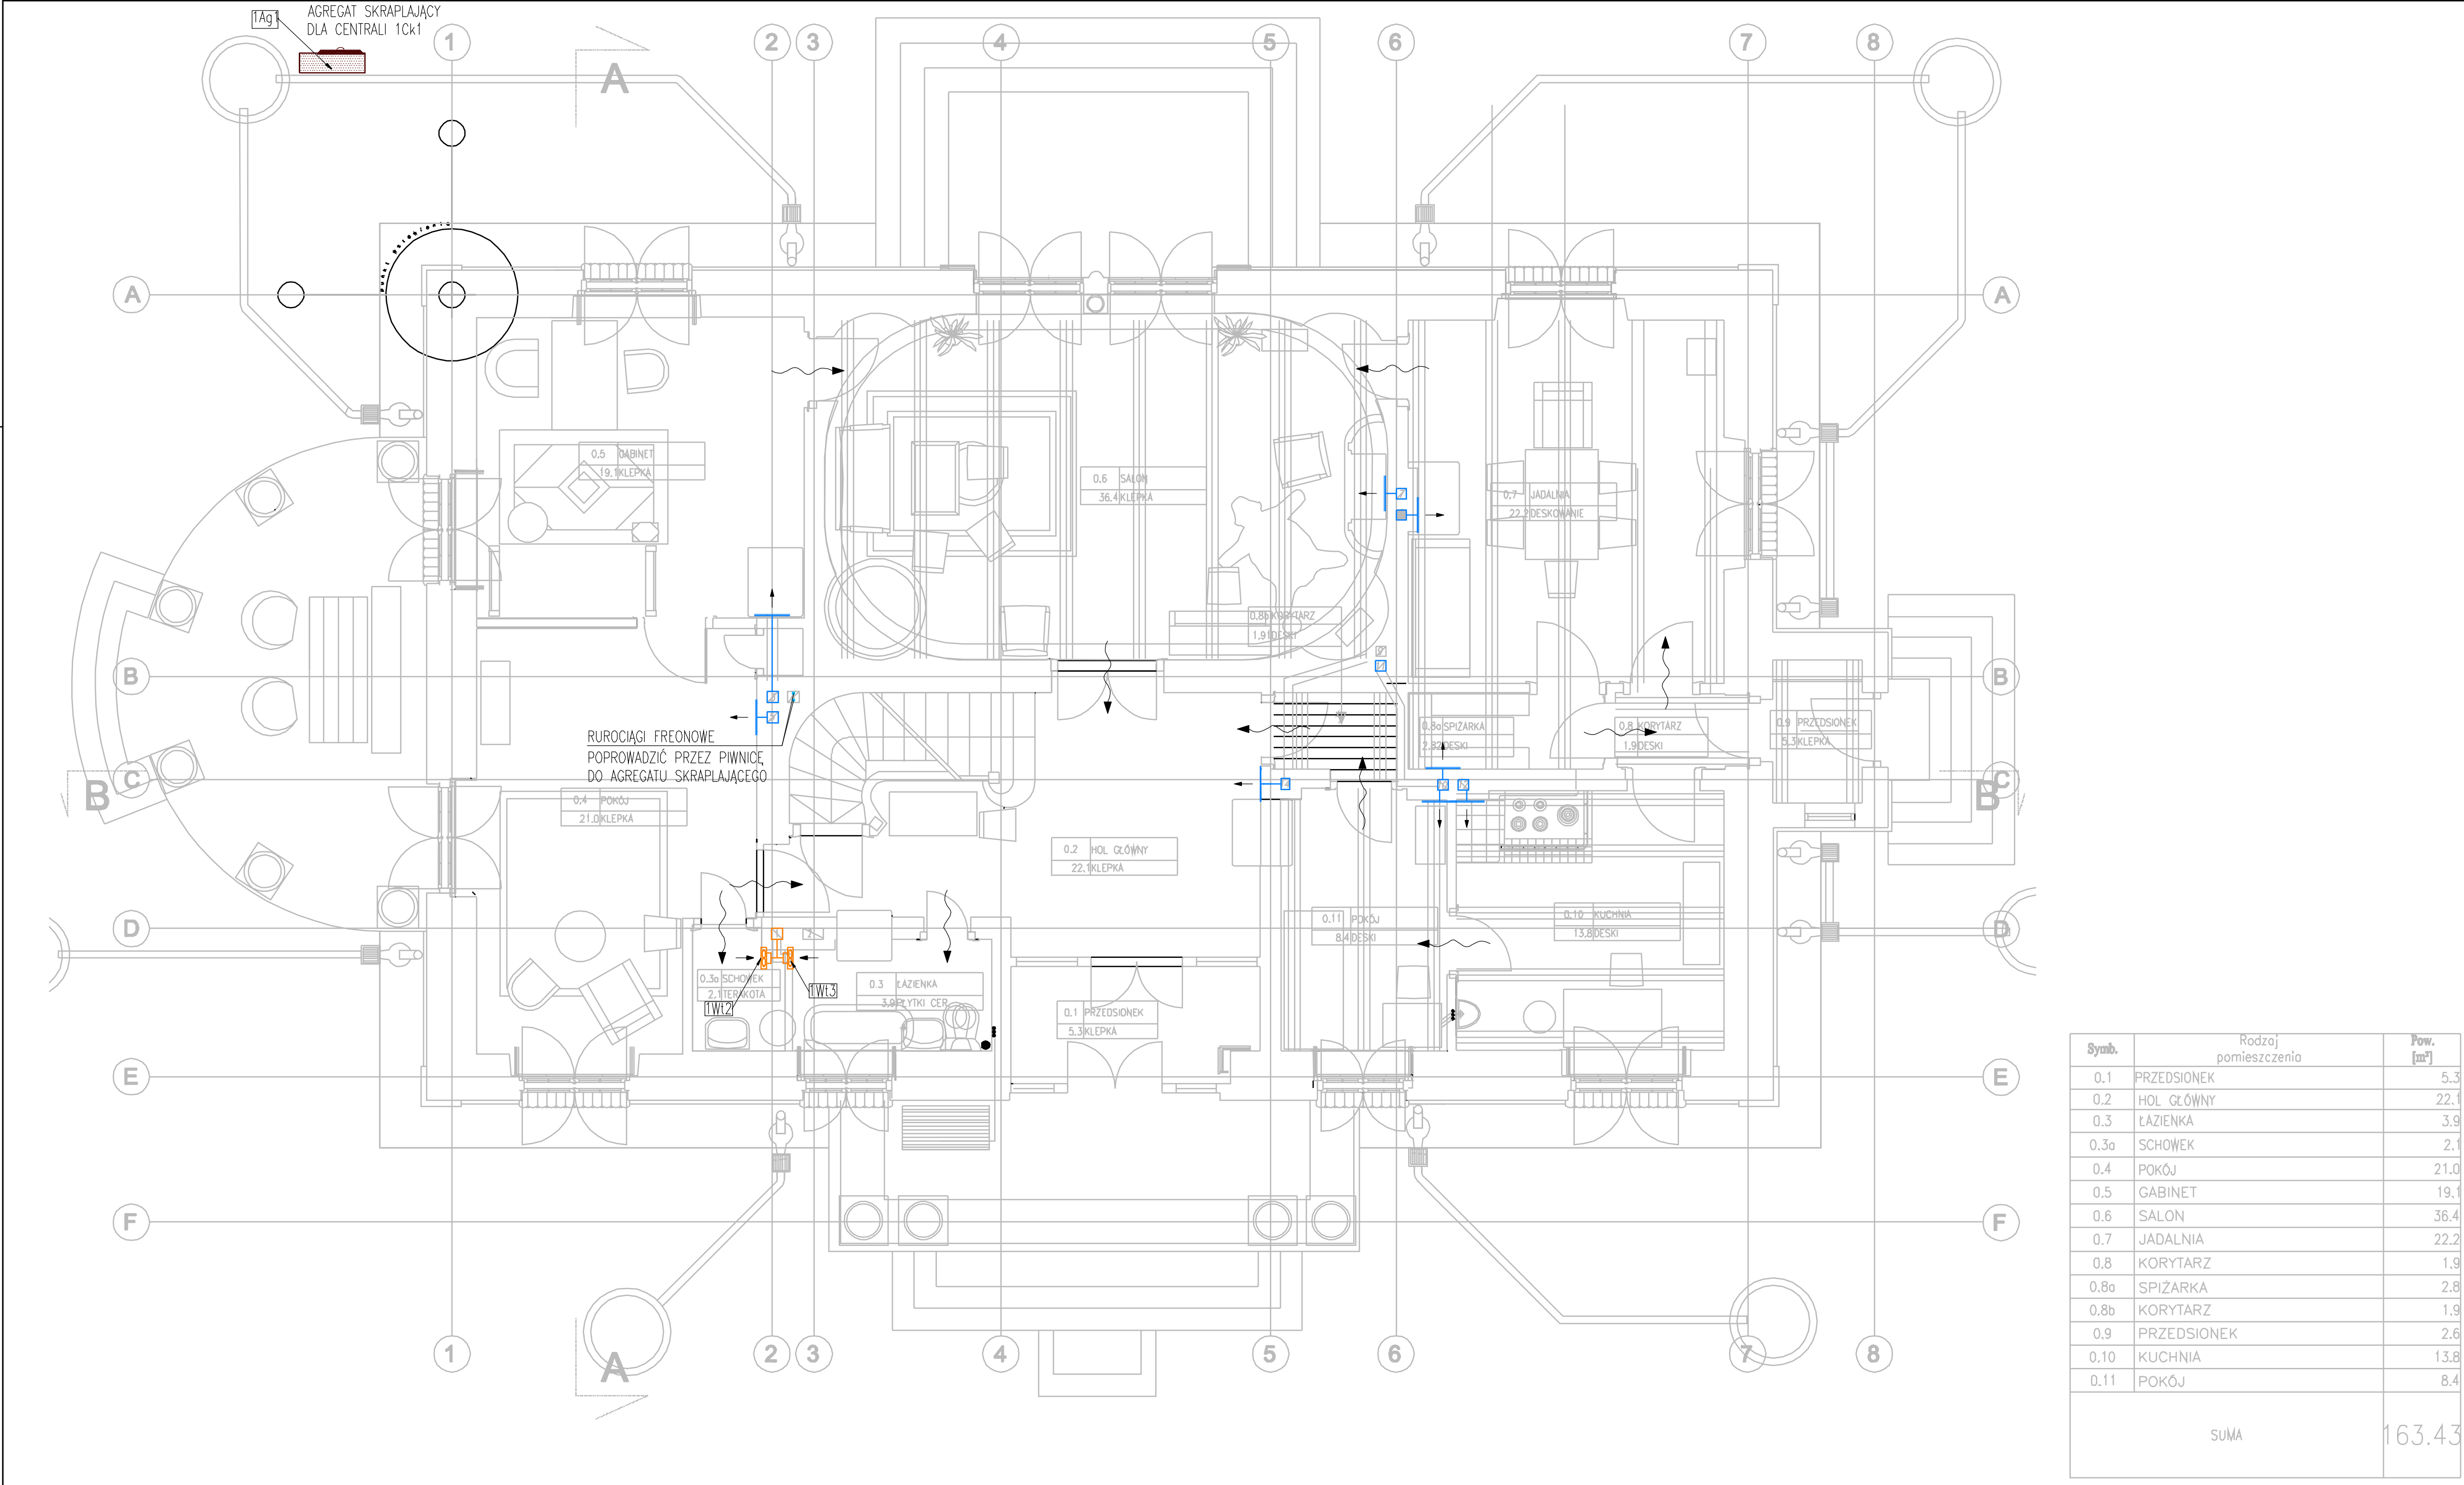

Symb.	Rodzaj pomieszczenia	Pow. [m²]
0.1	PRZEDSIONEK	5.3
0.2	HOL GŁÓWNY	22.1
0.3	ŁAZIENKA	3.9
0.3a	SCHOŃEK	2.1
0.4	POKÓJ	21.0
0.5	GABINET	19.1
0.6	SALON	36.4
0.7	JADALNIA	22.2
0.8	KORYTARZ	1.9
0.8a	SPIŻARKA	2.8
0.8b	KORYTARZ	1.9
0.9	PRZEDSIONEK	2.6
0.10	KUCHNIA	13.8
0.11	POKÓJ	8.4
SUMA		163.43

LEGENDA

	KRATKA PRZEPŁYWOWA/PODCIECIE
	WENTYLATOR
	TŁUMIK AKUSTYCZNY
	AGREGAT SKRAPLAJĄCY
	ZAWÓR NAWIEW/WYWIEW
	KRATKA NAWIEW/WYWIEW
	POWIERTRZE NAWIEWANE
	POWIERTRZE WYWIEWANE
	POWIERTRZE ŚWIEŻE
	POWIERTRZE USUWANE(BEZ ODZYSKU)
	URZĄDZENIA
	RUROCIAGI FREONOWE

KONTRAPUNKT architektura - konstrukcja - technologia

KONTRAPUNKT V-PROJEKT ZESPÓŁ PROJEKTOWO-INWESTYCYJNY
ul. Żołnierzy 39, 30-701 Kraków NIP: 676-172-86-69 REGON: 251237380
tel. +48 12 296 02 71 / + 48 504 260 626 / fax + 48 12 296 02 70

Temat
PRZEBUDOWA BUDYNKU DWORKU WILUSIN W ZAKRESIE
PIWNC, INSTALACJI SANITARNYCH, INSTALACJI
ELEKTRYCZNYCH, KANALIZACJI OPADOWEJ, MONTAŻ KOTŁA
GAZOWEGO I INSTALACJI C.O., MONTAŻ INSTALACJI
WENTYLACJI MECHANICZNEJ, ORAZ REMONT W ZAKRESIE
PRAC KONSERWATORSKICH
W RAMACH ZADANIA INWESTYCYJNEGO PN. BUDOWA
KOMPLEKSU MUZEUM JÓZEFA PIŁSUDSKIEGO W SULEJÓWKU

Inwestor
Muzeum Józefa Piłsudskiego w Sulejówku
05-070 Sulejów
ul. Oleandry 5

Łożyszcz
ul. Oleandry 5, 05-070 Sulejów
dz. ew. nr 54/1 obręb 51

Brzoza
WENTYLACJA MECHANICZNA

Faza
PROJEKT BUDOWLANY

Generatory
mgr inż. Paweł Budziński

Współpraca
MAP/IS/0452/11

Skonieczaj
mgr inż. Rola Dąbrowa

Wzrost
RZUT PARTERU

Wzrost
Nr rys. 5.01

Wzrost
Skala 1:100

Uwagi:
Projekt Autorskie zastrzeżenie - Zespół Projektowy Kontrapunkt V- Projekt
Wszelkie zmiany należy sporządzić na budowie.
W przypadku użycia nazwy produktu bądź producenta dopuszcza się zastosowanie
materiału równoważnego pod względem parametrów technicznych i funkcji jakie ma
służyć.