


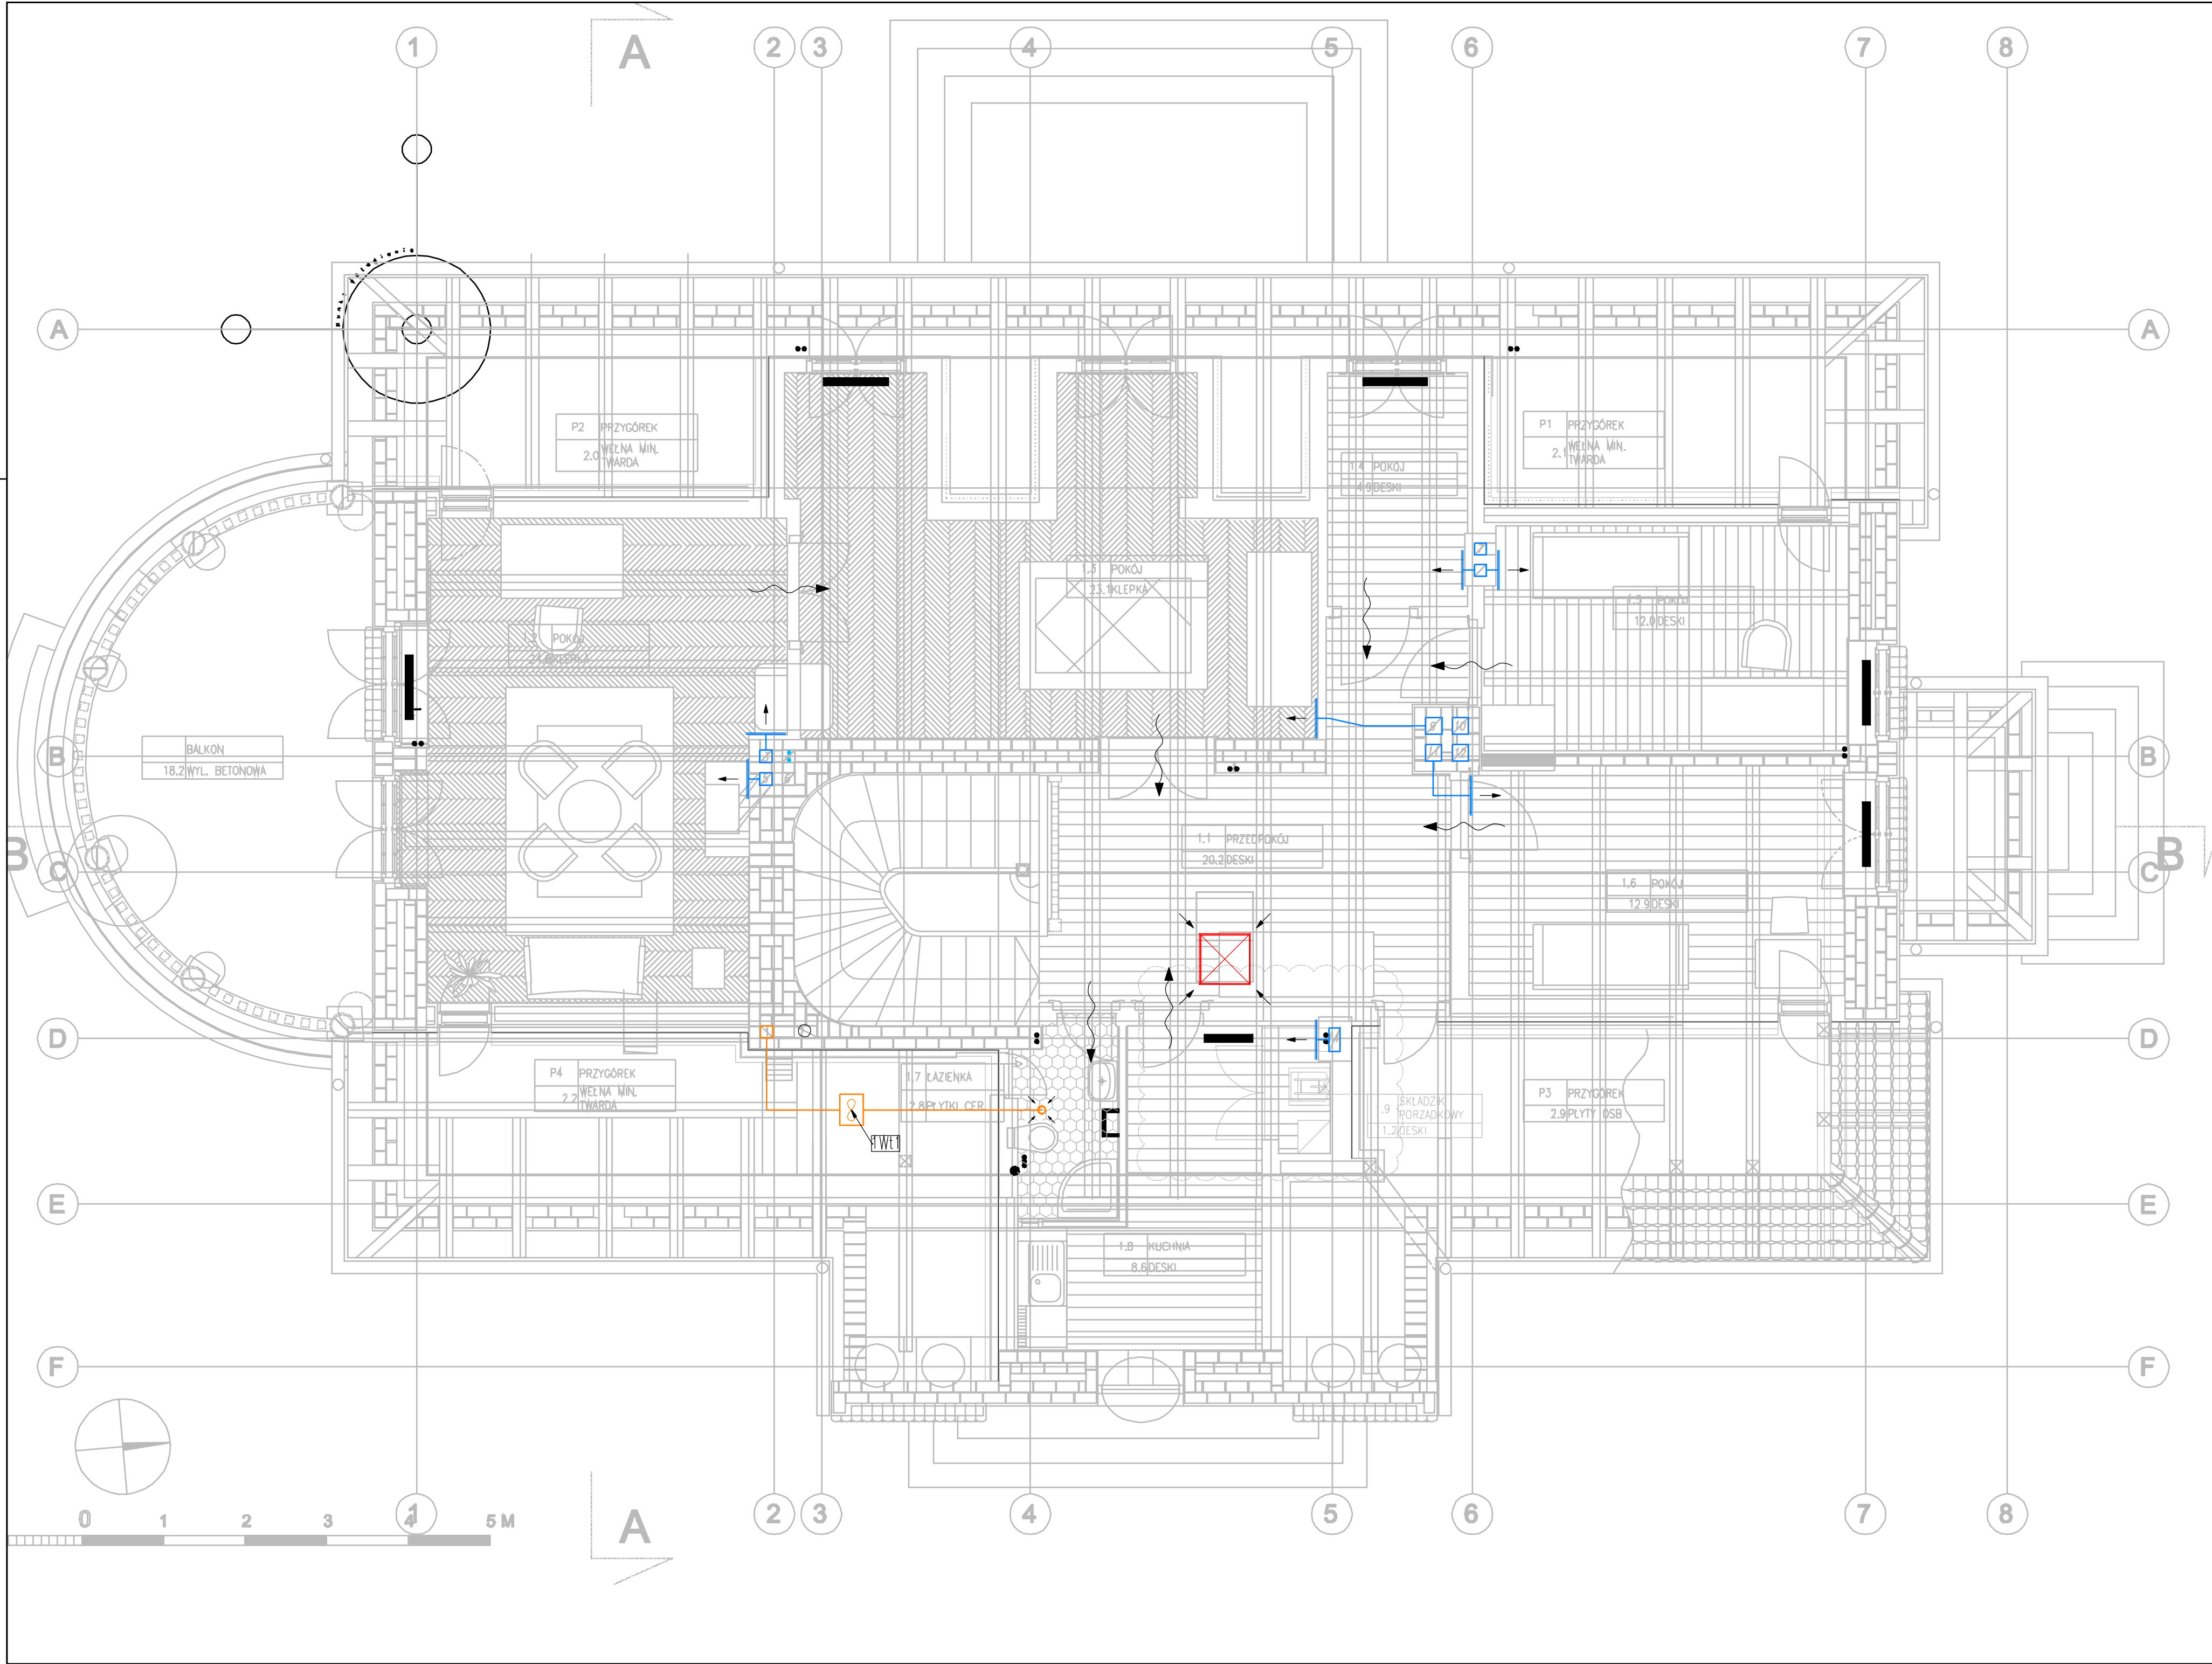

LEGENDA

	KRATKA PRZEPŁYWOWA/PODCIECIE
	WENTYLATOR
	TŁUMIK AKUSTYCZNY
	AGREGAT SKRAPLAJĄCY
	ZAWÓR NAWIEW/WYWIEW
	KRATKA NAWIEW/WYWIEW
	POWIERTRZE NAWIEWANE
	POWIERTRZE WYWIEWANE
	POWIERTRZE ŚWIEŻE
	POWIERTRZE USUWANE(BEZ ODZYSKU)
	URZĄDZENIA
	RUROCIĄGI FREONOWE

Symb.	Rodzaj pomieszczenia	Pow. [m²]
1.1	PRZEDPOKÓJ	20.2
1.2	POKÓJ	24.8
1.3	POKÓJ	23.1
1.4	POKÓJ	4.9
1.5	POKÓJ	12.0
1.6	POKÓJ	12.9
1.7	ŁAZIENKA	2.8
1.8	KUCHNIA	8.6
1.9	SKŁADZIK PORZĄDKOWY	1.2
P1	PRZYGÓREK	2.1
P2	PRZYGÓREK	2.0
P3	PRZYGÓREK	2.9
P4	PRZYGÓREK	2.2
SUMA		119.72

KONTRAPUNKT architektura - konstrukcja - technologie

V-PROJEKT ZESPÓŁ PROJEKTOWO-INWESTYCYJNY

ul. Żołnierzy 39, 30-701 Kraków NIP: 676-172-95-69 REGON: 251227380
tel. +48 12 296 02 71 / + 48 504 260 626 / fax + 48 122960270

Temat

PRZEBUDOWA BUDYNKU DWORKU WILUSIN W ZAKRESIE PRZEW. INSTALACJI SANITARNYCH, INSTALACJI ELEKTRYCZNYCH, KANALIZACJI OPADOWEJ, MONTAŻ KOTŁA GAZOWEGO I INSTALACJI C.O., MONTAŻ INSTALACJI WENTYLACJI MECHANICZNEJ, ORAZ REMONT W ZAKRESIE PRAC KONSERWATORSKICH W RAMACH ZADANIA INWESTYCYJNEGO PN. BUDOWA KOMPLEKSU MUZEUM JÓZEFA PIŁSUDSKIEGO W SULEJÓWKU

Nr projektu

19-05

Inwestor

Muzeum Józefa Piłsudskiego w Sulejówku
05-070 Sulejów
ul. Oleandry 5

Data

maj 2019

Lokalizacja

ul. Oleandry 5, 05-070 Sulejów
dz. ew. nr 54/1 obręb 31

Brzoza

WENTYLACJA MECHANICZNA

remizja

Faza

PROJEKT BUDOWLANY

podpis

Generałny projektant

mgr inż. Paweł Budziński

MAP/IS/0452/11

Współpraca

Skrajniacy

mgr inż. Rafał Dąbrowa

MAP/OSBS/PWBS/18

Imię i nazwisko

RZUT PIĘTRA

Nr rys.

5,02

Skala

1:100

Uwagi

Projekt Autorskie zastrzeżenie - Zespół Projektowy Kontrapunkt V- Projekt
Wszystkie wymiary należy sprawdzić na budowie.
W przypadku użycia nazwy produktu bądź producenta dopuszcza się zastąpienie materiału równoważnego pod względem parametrów technicznych i funkcji jakie ma służyć.