


RZUT I PIĘTRA - INWENTARYZACJA SKALA 1:100

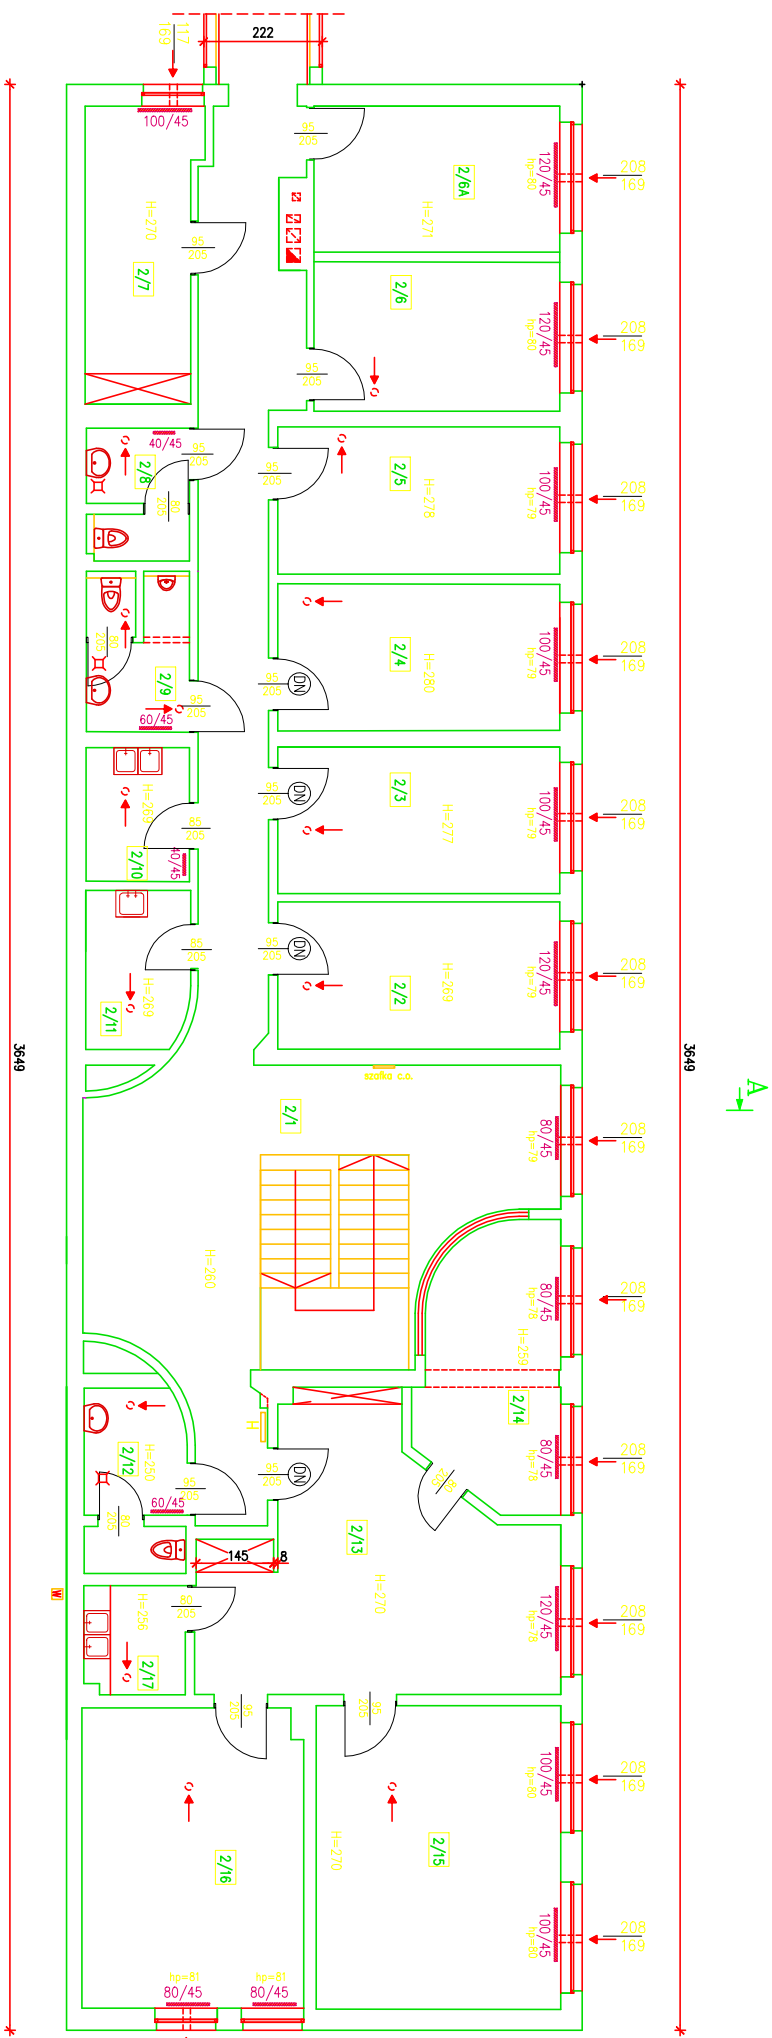

ŹNACZENIA:

- > otwory powłokowe
- > wentylacja przez okna
- > wentylacja przez kratki wentylacyjne
- H - wysokość pomieszczenia
- hp - wysokość od parapełu do podłogi
- 100/60 - drzwi z nośnikiem
- 100/60 - drzwi bez oznaczeń - pływające

S&S Doradztwo Budowlane, Sławomir Skiba			
84-207 Kolejówko, ul. Kamińska 19, tel./fax (058) 676-02-87			
Inwentaryzacja budynku biurowego z wiatą Pomorskiego Ośrodka Ruchu Drogowego: ul.Równa 19/21		Specjalność ARCH.	Data 09.2009
Projektant:	mgr inż. Stanisław Skiba upr.bud. nr 113/78 w spec. konstrukcyjno-budowlanej		
Opracował:	mgr inż. arch. Anna Rompczyk		
Opracował:	inż. Katarzyna Mews		
RZUT I PIĘTRA - INWENTARYZACJA		Skala 1:100	I-2