


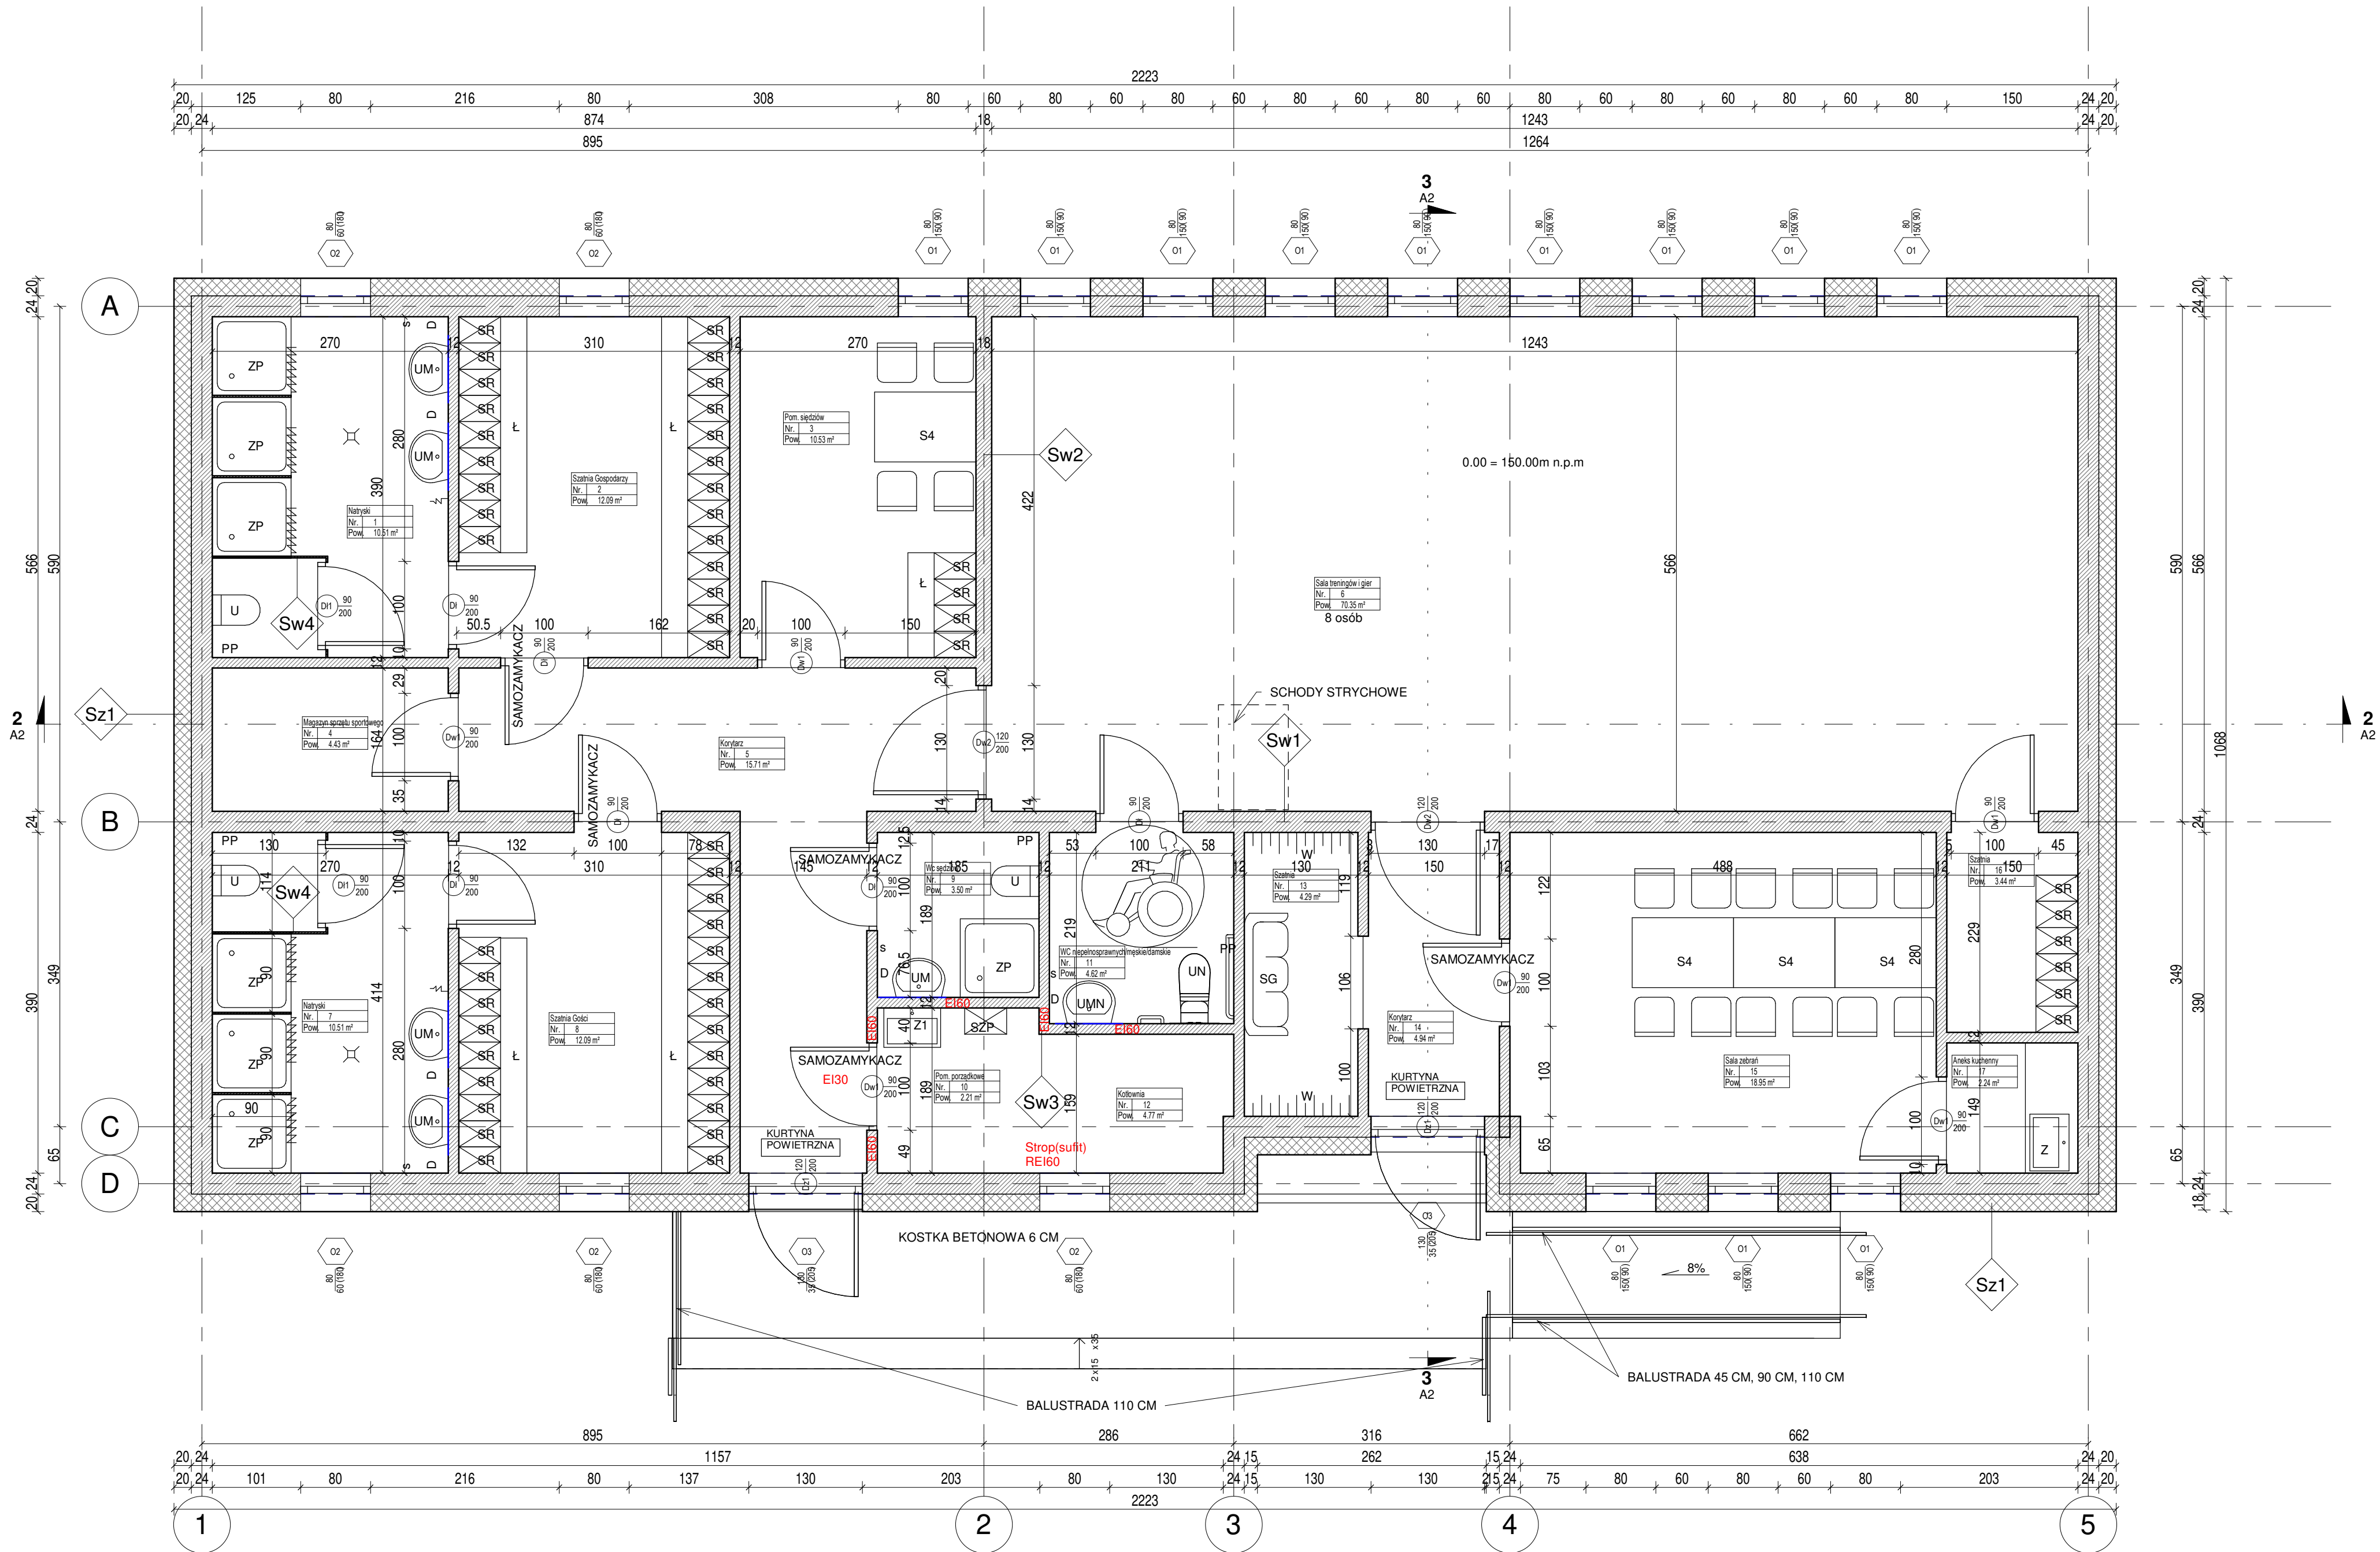

Rzut parteru
1 : 50

Zestawienie pomieszczeń			
Nr	Nazwa	Powierzchnia	Objętość
1	Natryski	10.51 m ²	41.96 m ³
2	Szatnia Gospodarzy	12.09 m ²	48.28 m ³
3	Pom. siedziów	10.53 m ²	42.05 m ³
4	Magazyn sprzętu sportowego	4.43 m ²	17.71 m ³
5	Korytarz	15.71 m ²	62.81 m ³
6	Sala treningów i gier	70.35 m ²	281.08 m ³
7	Natryski	10.51 m ²	41.96 m ³
8	Szatnia Gości	12.09 m ²	48.28 m ³
9	Wc sędziów	3.50 m ²	13.99 m ³
10	Pom. porządkowe	2.21 m ²	8.81 m ³
11	WC niepełnosprawnych/męskie/damskie	4.62 m ²	18.48 m ³
12	Kotłownia	4.77 m ²	19.00 m ³
13	Szatnia	4.29 m ²	17.15 m ³
14	Korytarz	4.94 m ²	19.75 m ³
15	Sala zebrań	18.95 m ²	75.69 m ³
16	Szatnia	3.44 m ²	13.74 m ³
17	Aneks kuchenny	2.24 m ²	8.90 m ³
Suma ogólna:: 17		195.16 m ²	779.63 m ³

Sz1

Tynk cementowo wapienny
Pustak ceramiczny 24 cm
Styropian elewacyjny 20 cm
Zaprawa klejowa na siatce
Tynk akrylowy

Sf1

Izolacja pionowa
Pustak betonowy 24 cm
Izolacja pionowa
Płyty Fundamentowe 10 cm
Folia kubełkowa
Zaprawaklejowa na siatce od poziomu terenu
Tynk mozikowy

Sw1

Tynk cementowo wapienny
Pustak ceramiczny 24 cm
Tynk cementowo wapienny

Sw2

Tynk cementowo wapienny
Pustak ceramiczny 18 cm
Tynk cementowo wapienny

Sw3

Tynk cementowo wapienny
Pustak ceramiczny 12 cm
Tynk cementowo wapienny

Sw4

Scianka systemowa sanitarne HPL

- Wpust podłogowy
- Lustro wiszące
- PP Dozownik mydła
- S Podajnik na papier toaletowy
- UMN Suszarka do rąk
- UM Umywalka wisząca dla os. niepełnospr. z uchwytem
- UN Umywalka wisząca
- W Miska utępowa dla os. niepełnospr. z uchwytem
- SR Wieszak szatniowy
- SZP Szafka ubraniowa
- S4 Szafka porządkowa
- L Stolik z 4 krzesłami
- Z Ławka
- Z1 Zlewozmywak
- SG Szezląg
- Z Zawór ze złączką

Biuro projektowe DWORACZYK-ARCHITEKTURA
39-400 Tarnobrzeg, Al. Warszawska 170D
600 338 494, 600 505 918 www.d-architektura.com.pl
gajekada@gmail.com, dworaczkykamil@gmail.com

Nazwa obiektu budowlanego
Budowa budynku szatniowo - sportowego, wraz z instalacjami
wewnętrznyimi, wraz z zewnętrzną instalacją gazową, naziemnym
zbiornikiem na gaz płynny, przyłączem kanalizacji sanitarnej, przyłączem
wodociągowym z hydrantem zewnętrznym, instalacją elektroenergetyczną,
instalacją oświetlenia i utwardzeniem terenu.

Adres inwestycji
39-460 Nowa Dęba,
Obwód: 0002 Chmielów.
Jednostka ewidencyjna: 182004_5 NOWA DĘBA GMINA

Investor
Gmina Nowa Dęba, ul. Rzeszowska 3, 39 – 460 Nowa Dęba

Projektant mgr inż. arch. Kamil Dworczyk	Podpis	Specjalność architektura	Nr. upr. SPK/0002/2014
Projektant sprawdzający mgr inż. arch. Ada Dworczyk	Podpis	Specjalność architektura	Nr. upr. 41/DSKK/2013
Tytuł rysunku Rzut parteru			
Stadium PAB		Data 12.2021	Skala 1 : 50