

MAPA DO CELÓW PROJEKTOWYCH

Skala 1 : 500

Sekcja : 6.182.28.19.2.2

Powiat włocławski

Gmina : 041804-5 Brześć Kujawski

Obręb : 041804-5.0026 Stary Brześć Parcele

Dz. 83/10, 83/19

ID Obrębu 041804-5.0026

GEO.6640.1208.2024

Układ WYS PL-EVRF2007-NH

Układ WSP PL 2000

BILANS DZIAŁKI:

POWIERZCHNIA DZIAŁKI 83/19 I 83/10:

POWIERZCHNIA TERENU INWESTYCJI:

POWIERZCHNIA ZABUDOWY:

w tym:

PROJEKTOWANY BUDYNEK

WIATA ŚMIETNIKOWA

POWIERZCHNIA UTWARDZONA DLA INWESTYCJI:

w tym:

PROJ. POW. UTWARDZONA - CHODNIKI

PROJ. UTWARDZENIE - DROGA WEWNĘTRZNA

POW. MIEJSC PARKINGOWYCH

REMONT BIEŻNI

w tym:

POWIERZCHNIA UTWARDZONA DROGA ISTNIEJĄCA (BEZ ZMIAN)

POWIERZCHNIA BIOLOGICZNIE CZYNNIA ISTNIEJĄCA

POWIERZCHNIA BIOLOGICZNIE CZYNNIA:

PROJ. TEREN ZIELONY

POW.

%

-

13130,00

1972,25

1961,00

11,25

2629,69

290,0

894,25

43,2

1402,24

418,4

7154,31

955,35

955,35

100 %

15,05%


20,07%

3,08%

54,50%

7,30%

POświadczam, że niniejszy dokument został opracowany w wyniku prac geodezyjnych i kartograficznych, których rezultaty zawiera operat techniczny pozytywnie zweryfikowany. Jednocześnie informuję, że jestem świadomy odpowiedzialności karnej za złożenie fałszywego oświadczenia.	
Identyfikator zgłoszenia prac geodezyjnych	GEO.6640.1208.2024
Organ służby geodezyjnej, który otrzymał zgłoszenie	STAROSTA WŁOCŁAWSKI
Wykonawca prac geodezyjnych	USŁUGI GEODEZYJNE Mirosław Małecki ul. Agatowa 2, 87-853 Kruszyń NIP 886-109-27-03, tel. 603 384 152 upr. zaw. nr 9960
Nr oraz data sporządzenia dokumentu zawierającego wynik pozytywną weryfikacji	Protokół Weryfikacji Nr GEO.6640.1208.2024_3 z dnia: 21.02.2025
Imię i nazwisko oraz nr uprawnień zawodowych kierownika prac	GEODETA UPRAWNIENI Mirosław Małecki nr upraw. 9960

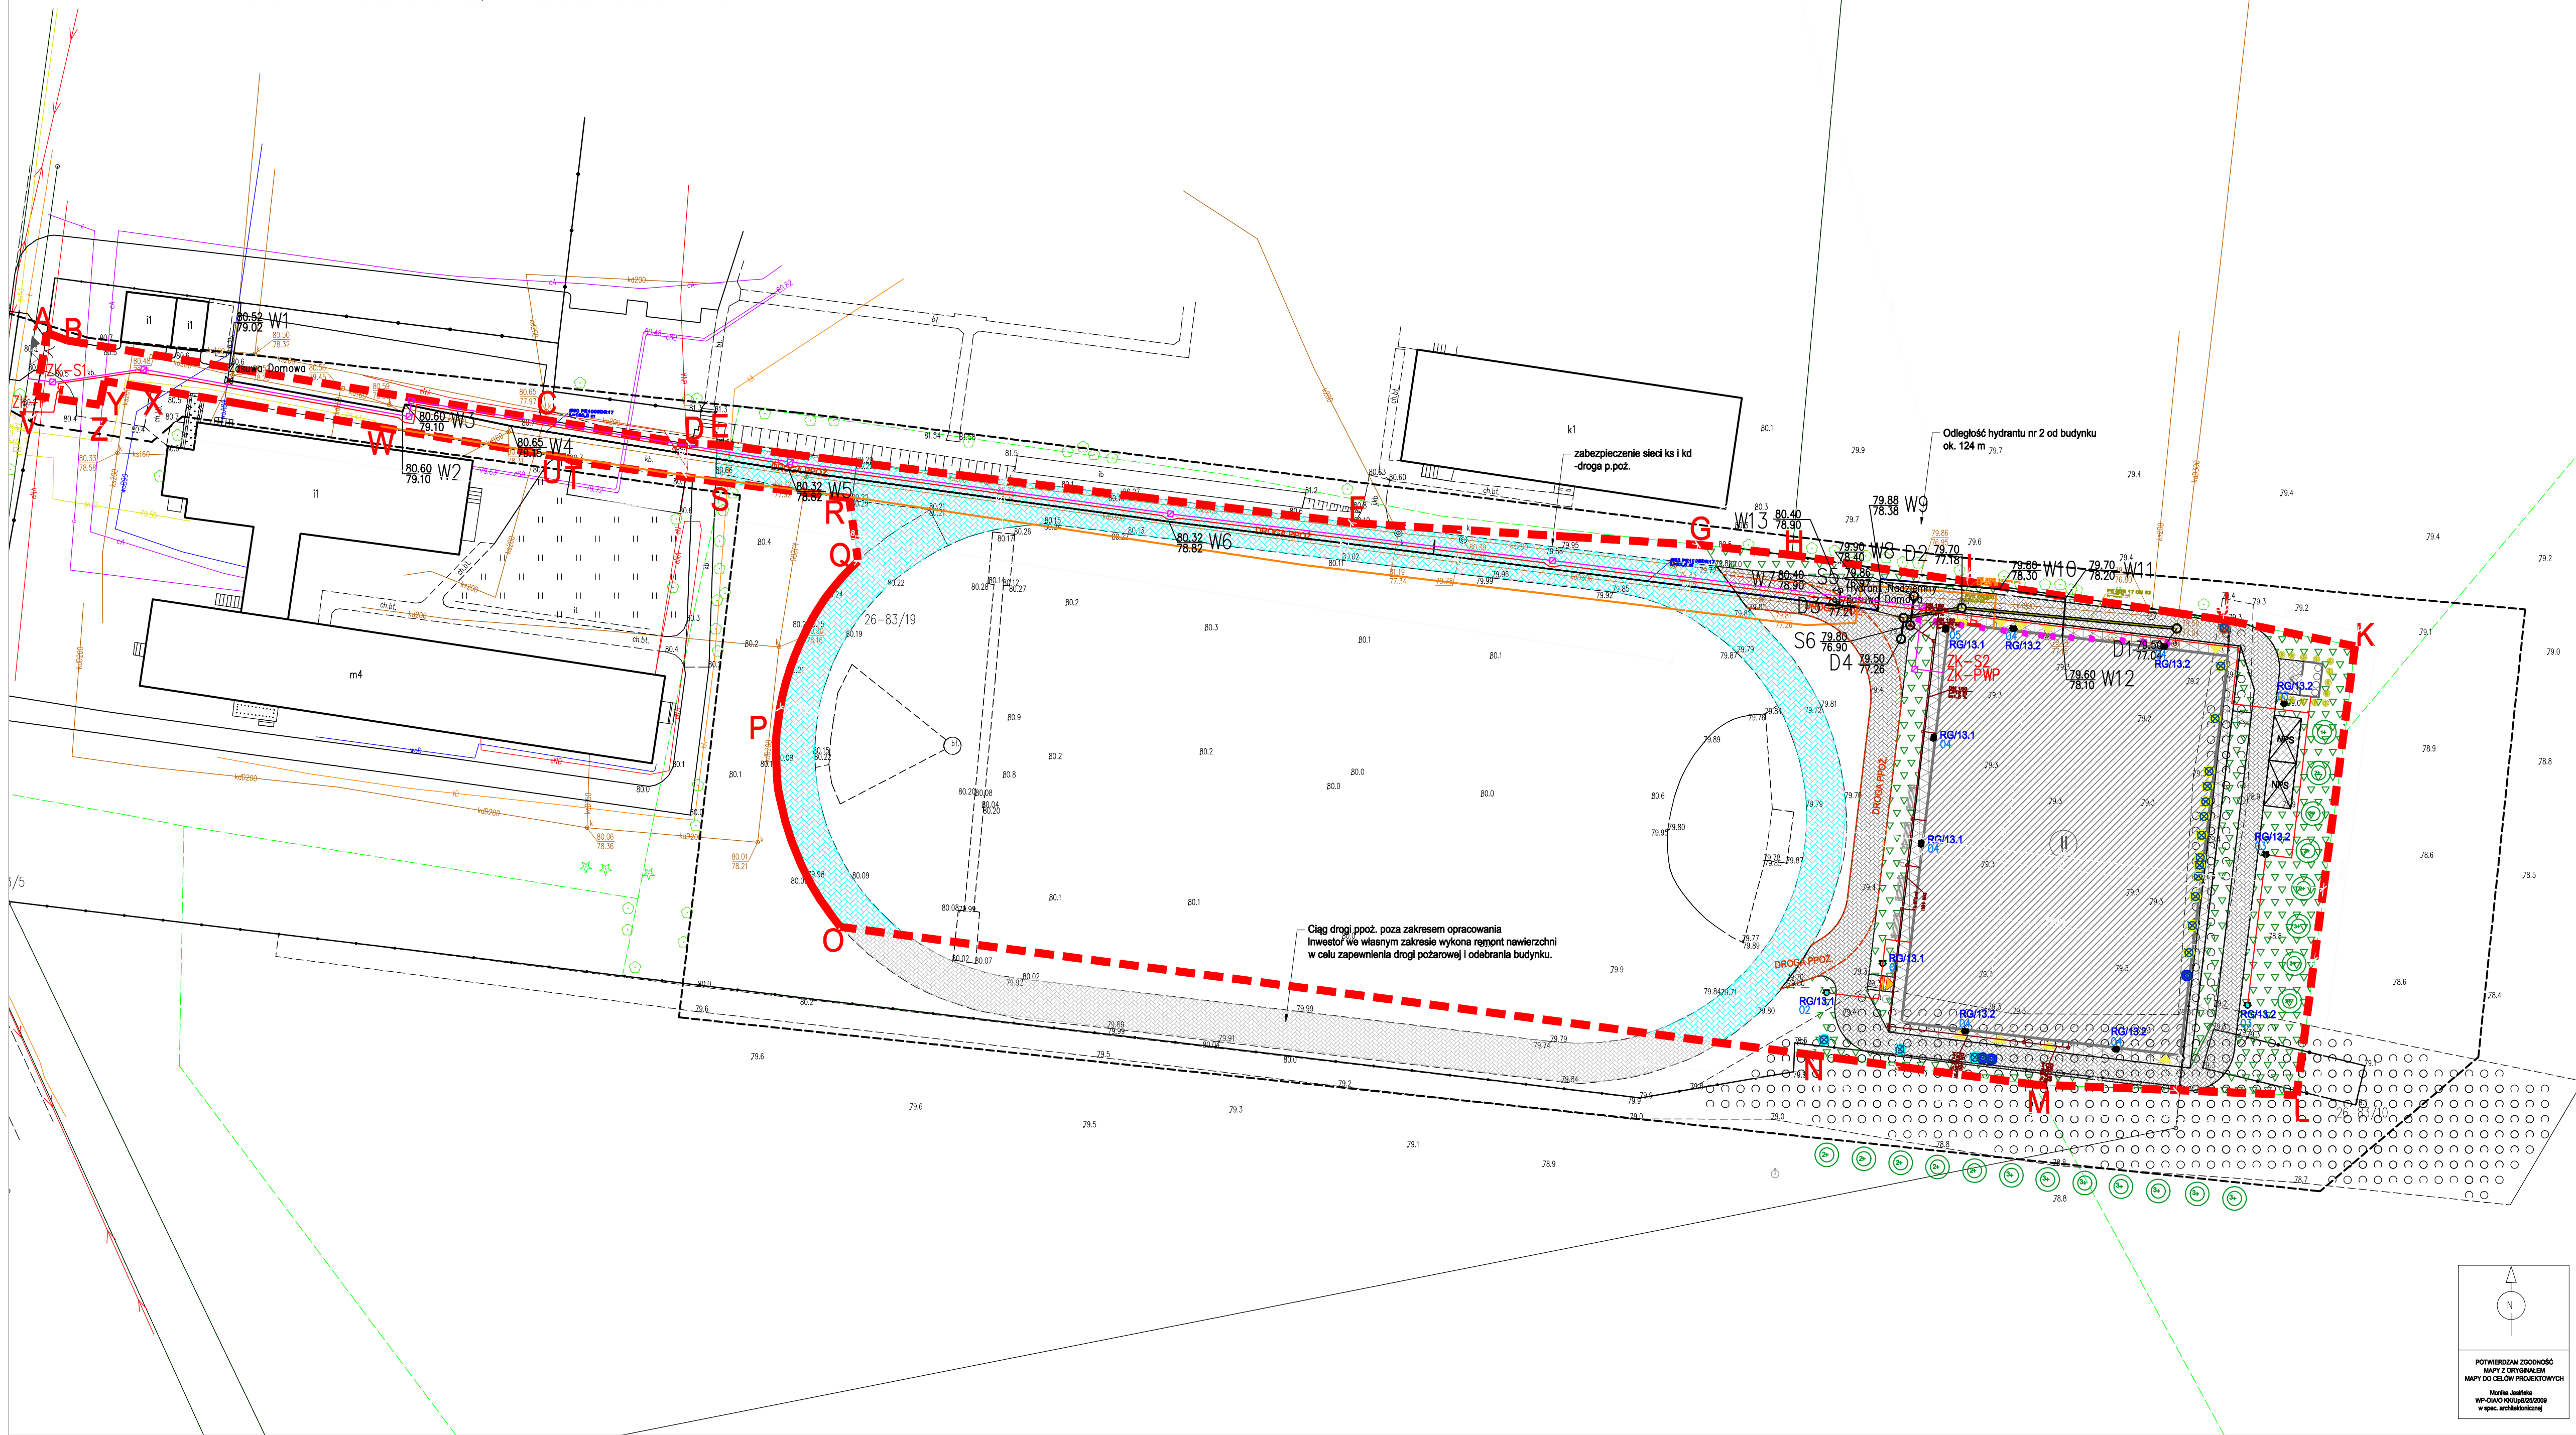

PLANSZA ZBIORCZA SIECI


- LEGENDA:
- OBZAR OPRACOWYWANEJ DZIAŁKI A,B,C..
 - GLÓWNE WEJŚCIE DO BUDYNKU PROJEKTOWANEGO
 - WEJŚCIE DO BUDYNKU WYJŚCIE EWAKUACYJNE
 - PROJ. WIAZDZ NA DZIAŁKĘ
 - PROJ. WEJŚCIE NA DZIAŁKĘ
 - NOWOPROJEKTOWANY BUDYNEK HALI
 - PROJ. TERENY UTWARDZONE - CHODNIKI
 - NAWIERZCHNIA MINERALNO-ZYWICZNA W TONACJI GRUNTU
 - PROJ. TERENY UTWARDZONE - CIAŁ PIESZO-JEJZDNY
 - NAWIERZCHNIA MINERALNO-ZYWICZNA W TONACJI GRUNTU
 - PROJ. MIEJSCA POSTOJOWE 8.00X3.80M - NAWIERZCHNIA MINERALNO-ZYWICZNA W TONACJI GRUNTU
 - POW. BIOLOGICZNE CZYNNIA - TRAWA
 - REMONT BIEŻNI - WYMIANA ISTNIEJĄCEJ NAWIERZCHNI Z PODBUDOWĄ NA NAWIERZCHNI MINERALNO-ZYWICZNA 2,5x4,5 m
 - PROJEKTOWANE MIEJSCE GROMADZENIA ODPADÓW STAŁYCH 2,5x4,5 m
 - NUMER OPRACOWYWANEJ DZIAŁKI
 - LICZBA KONDYGNACJI NADZIEMNYCH PROJEKTOWANEGO BUDYNKU
 - PROJ. NASADZENIA DODATKOWE - DRZEWIA, KRZEWY - ZG Z PROJ. ZIELENI
 - PROJ. MAŁA ARCHITEKTURA - ŁAWKA, KOSZ, STOJAK NA ROWERY
 - PROJ. POWIERZCHNIA ZABUDOWY 1972,25 M2
 - DRZEWIA DO WYCINKI WG ODRĘBNEJ PROCEDURY ADMINISTRACYJNEJ
 - PROJ. POMPA CIEPŁA WG PROJ. TECHNICZNEGO BRANŻY SANITARNEJ

LEGENDA (SIECI I INSTALACJE ELEKTRYCZNE):

ZK-P	Złącze kablowo-pomiarowe ZK-P - własność Zakładu Energetycznego (poza zakresem opracowania)
ZK-Sx	Złącze kablowe ZK-S1 / ZK-S2 - własność inwestora
ZK-PWP	Złącze kablowe z certyfikowanym Przeciepobornym Wylącznikiem Prądu (PWP) - urządzeniem wykonawczym
	Kable elektroenergetyczne m=0,4kV
	Kanalizacja kablowa - rura odciekowa 2xØ110
	Stacja kablowa SKC-1
	Skup oświetleniowy
Q1	Oprawa ośw. podłogowego, parkowa, 19W, 2600lm, 137lm/W, 4000K, Ra >80, IP65, RM5 lub równoważna, montaż na słupie H=3 m
Q2	Oprawa ośw. podłogowego, parkowa, 19W, 2600lm, 137lm/W, 4000K, Ra >80, IP65, RM5 lub równoważna, montaż na słupie H=3 m
Q3	Oprawa ośw. podłogowego, parkowa, 33W, 4550lm, 135lm/W, 4000K, Ra >80, IP65, montaż na słupie H=6 m
Q4	Oprawa ośw. podłogowego, nawieszalca, 41W, 5450lm, 133lm/W, 4000K, Ra >80, IP65, SDCM s.3, L70B50 12500h, IK08, driver bez efektu migotania, Temperatura pracy od -20 do +35°C, zabezpieczenie przeciwprzepięciowe 10kV, Materiał korpusu aluminium, szary anodizowany, Alust P23, montaż na słupie H=9 m, oprawa ustawiona pod kątem 15 stopni
Q5	Oprawa ośw. podłogowego, nawieszalca, 109W, 15800lm, 143lm/W, 4000K, Ra >80, IP65, SDCM s.3, L70B50 12500h, IK08, driver bez efektu migotania, Temperatura pracy od -20 do +35°C, zabezpieczenie przeciwprzepięciowe 10kV, Materiał korpusu aluminium, szary anodizowany, Alust P23, montaż na słupie H=9 m, oprawa ustawiona pod kątem 15 stopni

Oświetlenie zaprojektowano zgodnie z normą PN-EN 12464-2

Kable WLZ-1.2 pod uwzględnieniem prowadzić w rurach odciekowych Ø110:

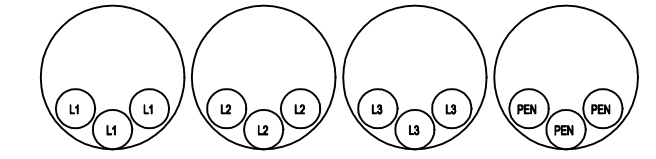

LEGENDA INSTALACJE I SIECI SANITARNE

Przebieganie sieci kanalizacji deszczowej
Przebieganie kanalizacji deszczowej
Stacja wietrzna DN1000 betonowa
Przebieganie kanalizacji sanitarnej
Przebieganie wodociągowej
Instalacja gazowa
Hydrant nadziemny
Zasawa

TEMAT INWESTYCJI	Budowa hali sportowej przy zespołe Szkół Centrum Kształcenia Rolniczego w Starym Brześciu
LOKALIZACJA	cz. dz. nr ewid. 83/19 I 83/10, obręb 00026 Stary Brześć parcele, gmina Brześć Kujawski, powiat włocławski, woj. kujawsko-pomorskie, iden. działki 041804_5_00026
INWESTOR	ZSCKR im. Jędrzej Dąbrowskiej w Starym Brześciu ul. Stary Brześć 14 87-480 Brześć Kujawski
STADIUM	PROJEKT BUDOWLANY

JEDNOSTKA PROJEKTOWA PROWADZĄCA	Archentika Sp. z o.o. ul. Jarochowskiego 51 60-246 Poznań tel.: +48 604 060 881; +48 602 881 331 biuro@archentika.pl www.archentika.pl
---------------------------------	--

FUNKCJA	IMIĘ I NAZWISKO	NR UPN. W SPEC.	PODPIS
ARCHITEKTURA			
PROJEKTOWAŁ:	mgr inż. arch. Monika Jasieńska	WP/OWO/ROU/P/BUD/0008 w województwie wielkopolskim 12.05.2017	
SPRAWDZIŁ:	mgr inż. arch. Joanna Skrzypczak	WP/OWO/ROU/P/BUD/0008 w województwie wielkopolskim 12.05.2017	
INSTALACJE SANITARNE			
PROJEKTOWAŁ:	mgr inż. Piotr Tokarczyk	PO/OWO/PSB/ROU/P/BUD/0008 w województwie wielkopolskim 12.05.2017	
INSTALACJE ELEKTRYCZNE			
PROJEKTOWAŁ:	mgr inż. Michał Kapka	WP/OWO/ROU/P/BUD/0008 w województwie wielkopolskim 12.05.2017	

PLANSZA ZBIORCZA SIECI	SKALA 1:500
DATA LUTY 2025	NR KONTRAKTU 358
BRANŻA NR REWIZJI	NR RYSUNKU PZT.02

Rysunek stanowi własność Archentika Sp. z o.o. i nie może być kopiowany, rozpowszechniany, modyfikowany, i udostępniany osobom trzecim bez wcześniejszej pisemnej zgody właściciela.