

LEGENDA:

Tablice:
TE Zewnętrzna tablica elektryczna IP 55
Gniazda 230V AC:
Gniazdo n-krotne ogólne IP20
Wypusty:
Wypust elektryczny jednofazowy
Łączniki:
Łącznik podwójny IP20
Łącznik pojedynczy IP20
Łącznik pojedynczy IP44


Oprawy:
L1 Kinkiet typ według oddzielnego opracowania architektonicznego
L2 Żyrandol typ według oddzielnego opracowania architektonicznego
L3 Kinkiet dokładna lokalizacja i typ według oddzielnego opracowania architektonicznego (z wtyczką do gniazda)
L4 Kinkiet dokładna lokalizacja i typ według oddzielnego opracowania architektonicznego (z wtyczką do gniazda)

L5 Kinkiet dokładna lokalizacja i typ według oddzielnego opracowania architektonicznego
L6 Kinkiet zewnętrzny typ według oddzielnego opracowania architektonicznego
L7 Istniejąca lampa zewnętrzna LED – pozostawić
Projektowana czujka zmierzchu w miejscu istniejącej. Sterowanie załącz/wyłącz dla oprawy L7
LED1 Podświetlanie LED ołtarza, dokładna lokalizacja i typ według oddzielnego opracowania architektonicznego


UWAGI:

- Lokalizacje elementów elektrycznych należy rozpatrywać łącznie z opracowaniem architektonicznym.
- Kinkiety L3 i L4 wyposażone we wtyczkę – zasilanie z gniazd przy ołtarzu.
- Zastosować okrągłe ceramiczne gniazda i łączniki stylizowane na stare w kolorze białym – ostateczną propozycję należy przedstawić do zatwierdzenia Architektowi i Konserwatorowi Zabytków.


▼ RZUT PARTERU

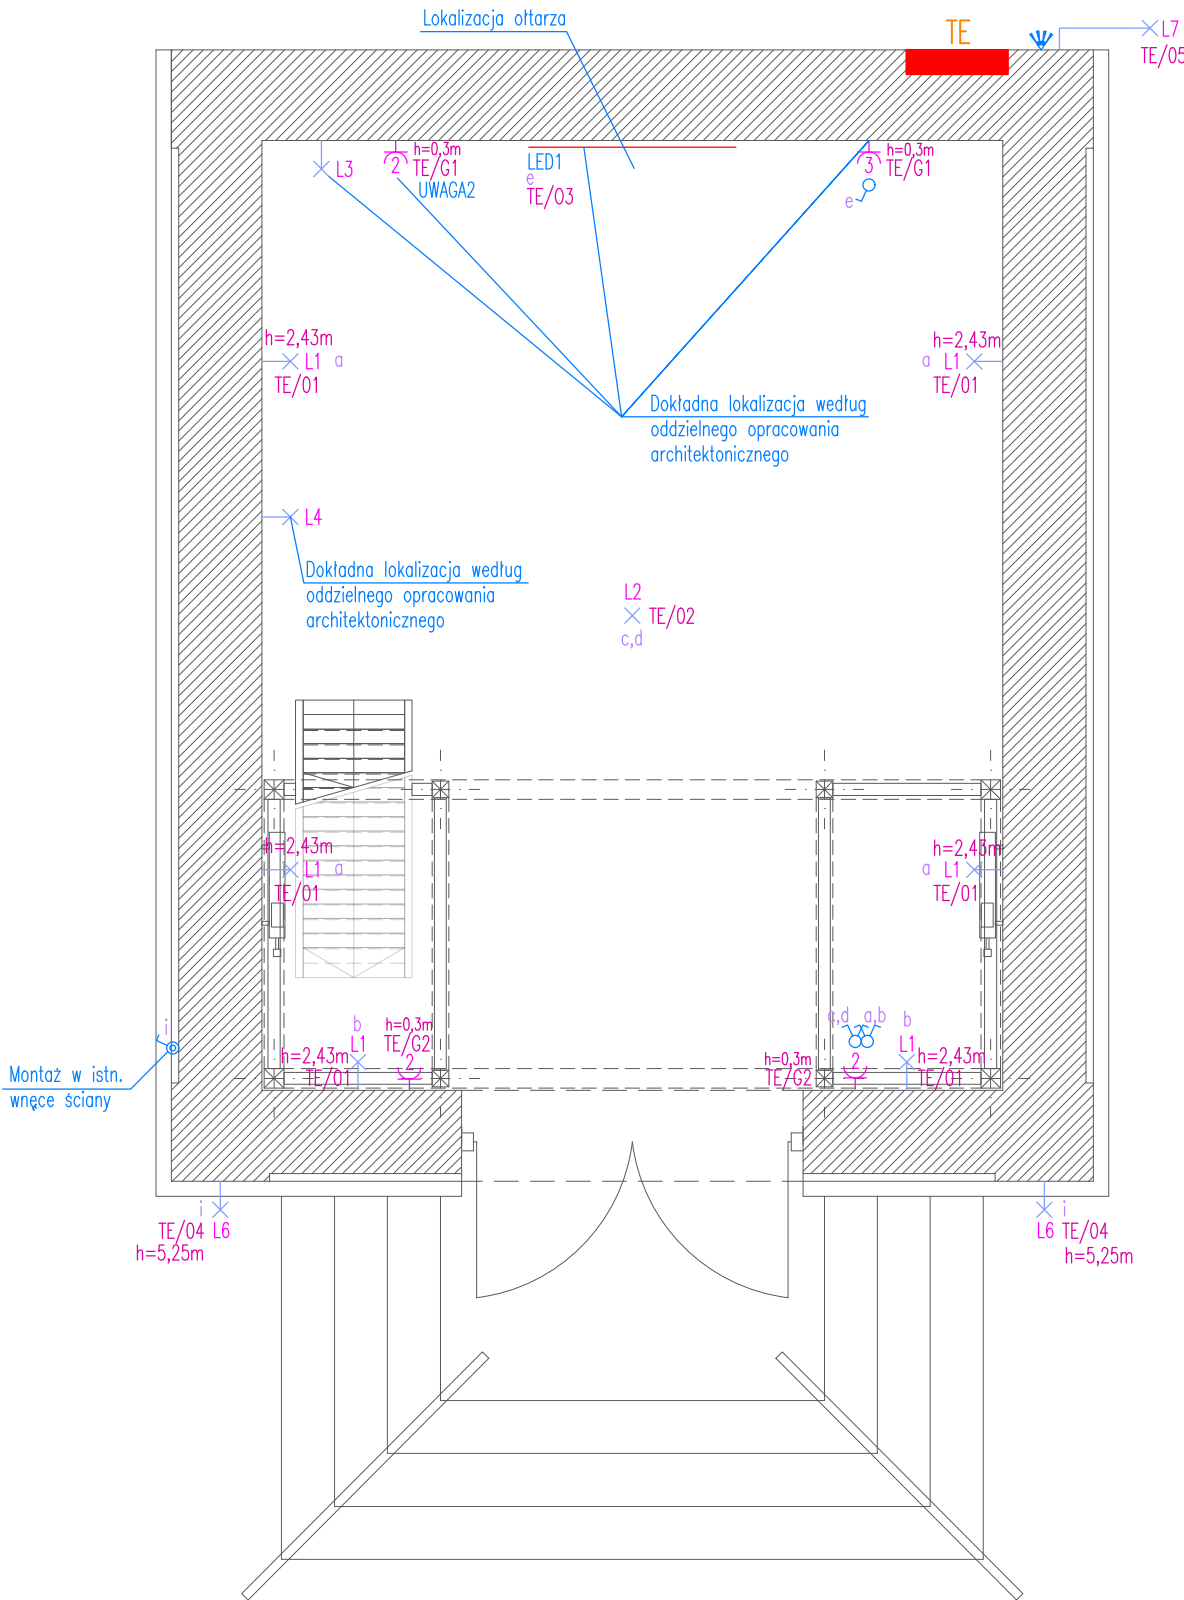

▼ RZUT DREWNIANEJ EMPORY ORGANOWEJ

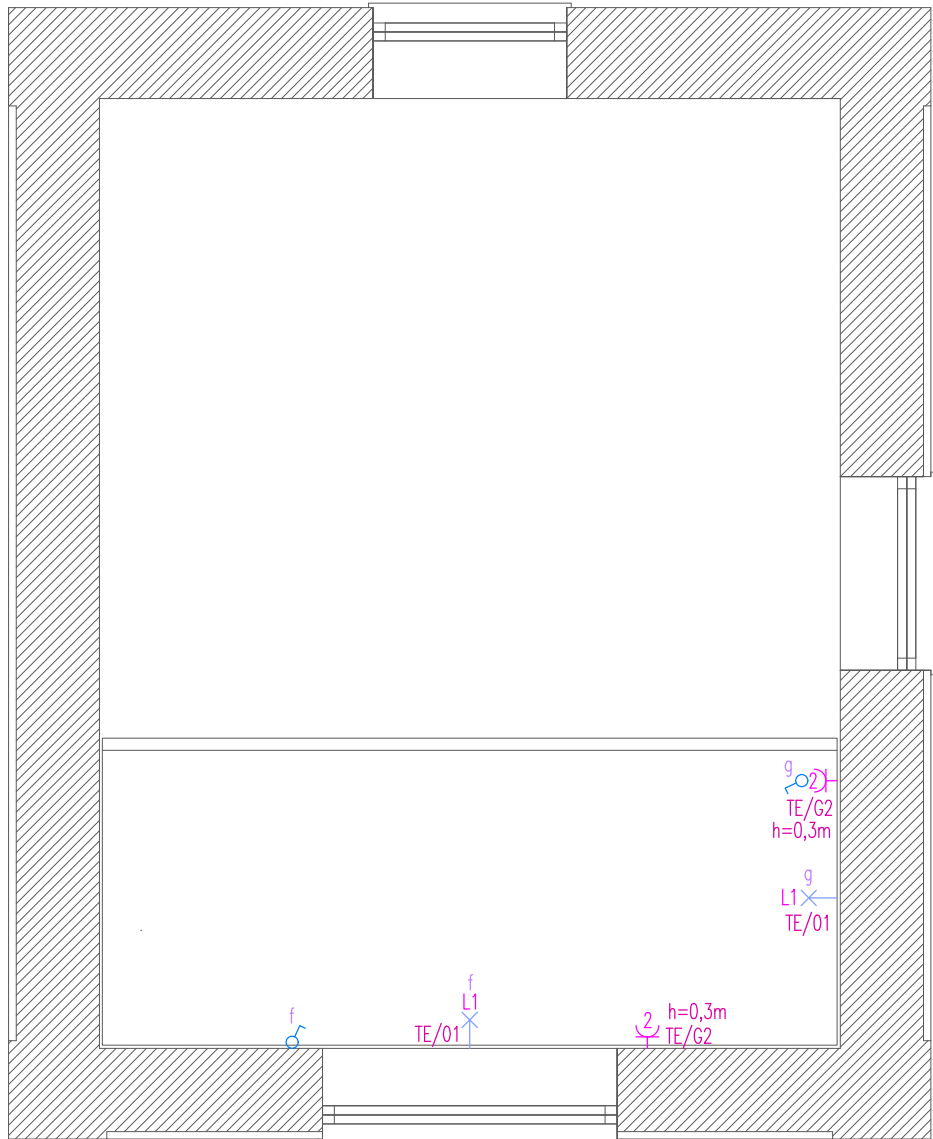

SCHEMAT BUDYNKU/ POŁOŻENIE WZGLĘDEM STRON ŚWIATA

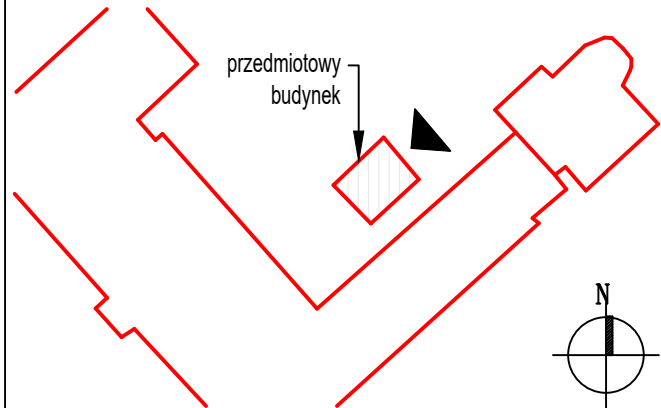

GROEN
INSTALACJE

GROEN Instalacje
Kozłbiał, Majcher,
Oleksów, Turek Sp. K
ul. Elektronowa 2,
bud. E, I piętro, 03-219 Warszawa

Nazwa zamierzenia budowlanego:

Remont wnętrza kaplicy p.w. św. Wojciecha przy ul. Brzeskiej 12 w Warszawie

Nazwa obiektu budowlanego:

OBIEKT SAKRALNY

Projektant:

dr inż. Tomasz Kozłbiał MAZ/0389/POOE/08

Podpis:

Opracował:

mgr inż. Piotr Wrębiak

Tytuł rysunku:

RZUT INSTALCJI ELEKTRYCZNYCH

Branża:
ELEKTRYCZNA

Nr rysunku:
IE-01

Data:
10.2024

Skala:
1:50

Format:
297 x 520

Rewizja:
0