

LEGENDA:

Tablice:

TE Zewnętrzna tablica elektryczna IP 55

Gniazda 230V AC:

Gniazdo n-krotne ogólne IP20

Wypusty:

Wypust elektryczny jednofazowy

Łączniki:

Łącznik podwójny IP20

Łącznik pojedynczy IP20

Łącznik pojedynczy IP44

Oprawy:

L1 Kinkiet typ według oddzielnego opracowania architektonicznego

L2 Żyrandol typ według oddzielnego opracowania architektonicznego

L3 Kinkiet dokładna lokalizacja i typ według oddzielnego opracowania architektonicznego (z wtyczką do gniazda)

L4 Kinkiet dokładna lokalizacja i typ według oddzielnego opracowania architektonicznego (z wtyczką do gniazda)

L5 Kinkiet dokładna lokalizacja i typ według oddzielnego opracowania architektonicznego

L6 Kinkiet zewnętrzny typ według oddzielnego opracowania architektonicznego

L7 Istniejąca lampa zewnętrzna LED – pozostawić

Projekowana czujka zmiernicza w miejscu istniejącej. Sterowanie załącz/wyłącz dla oprawy L7

Podświetlenie LED ołtarza, dokładna lokalizacja i typ według oddzielnego opracowania architektonicznego


UWAGI:

- Lokalizacje elementów elektrycznych należy rozpatrywać łącznie z opracowaniem architektonicznym.
- Kinkiety L3 i L4 wyposażone we wtyczkę – zasilanie z gniazd przy ołtarzu.
- Zastosować okrągłe ceramiczne gniazda i łączniki stylizowane na stare w kolorze białym – ostateczną propozycję należy przedstawić do zatwierdzenia Architektowi i Konserwatorowi Zabytków.

▼ ROZWINIĘCIE WIDOKU ŚCIANY A-B

▼ ROZWINIĘCIE WIDOKU ŚCIANY A-D

SCHEMAT BUDYNKU/ POŁOŻENIE WZGLĘDEM STRON ŚWIATA

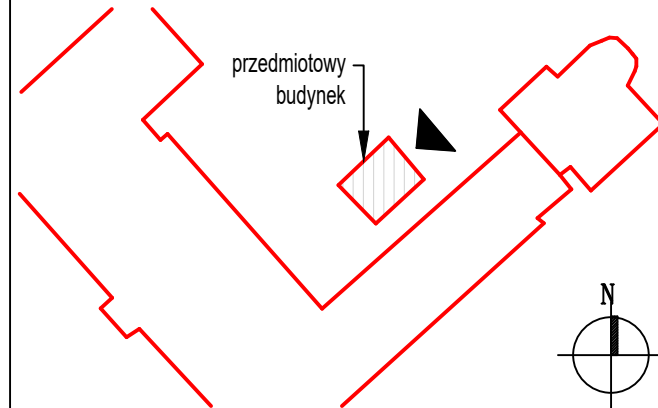

GROEN
INSTALACJE

GROEN Instalacje
Koźbiał, Majcher,
Oleksów, Turek Sp. K
ul. Elektronowa 2,
bud. E, I piętro, 03-219 Warszawa

Nazwa zamierzenia budowlanego:

Remont wnętrza kaplicy p.w. św. Wojciecha przy ul. Brzeskiej 12 w Warszawie

Nazwa obiektu budowlanego:

OBIEKT SAKRALNY

Projektant:

dr inż. Tomasz Koźbiał MAZ/0389/POOE/08

Podpis:

Opracował:

mgr inż. Piotr Wrębiak

Tytuł rysunku:

PRZESZKROJE I ROZWINIĘCIA INSTALACJI ELEKTRYCZNYCH

Branża:
ELEKTRYCZNA

Nr rysunku:
IE-03

Data:
10.2024

Skala:
1:50

Format:
297 x 520

Rewizja:
0