



Parter

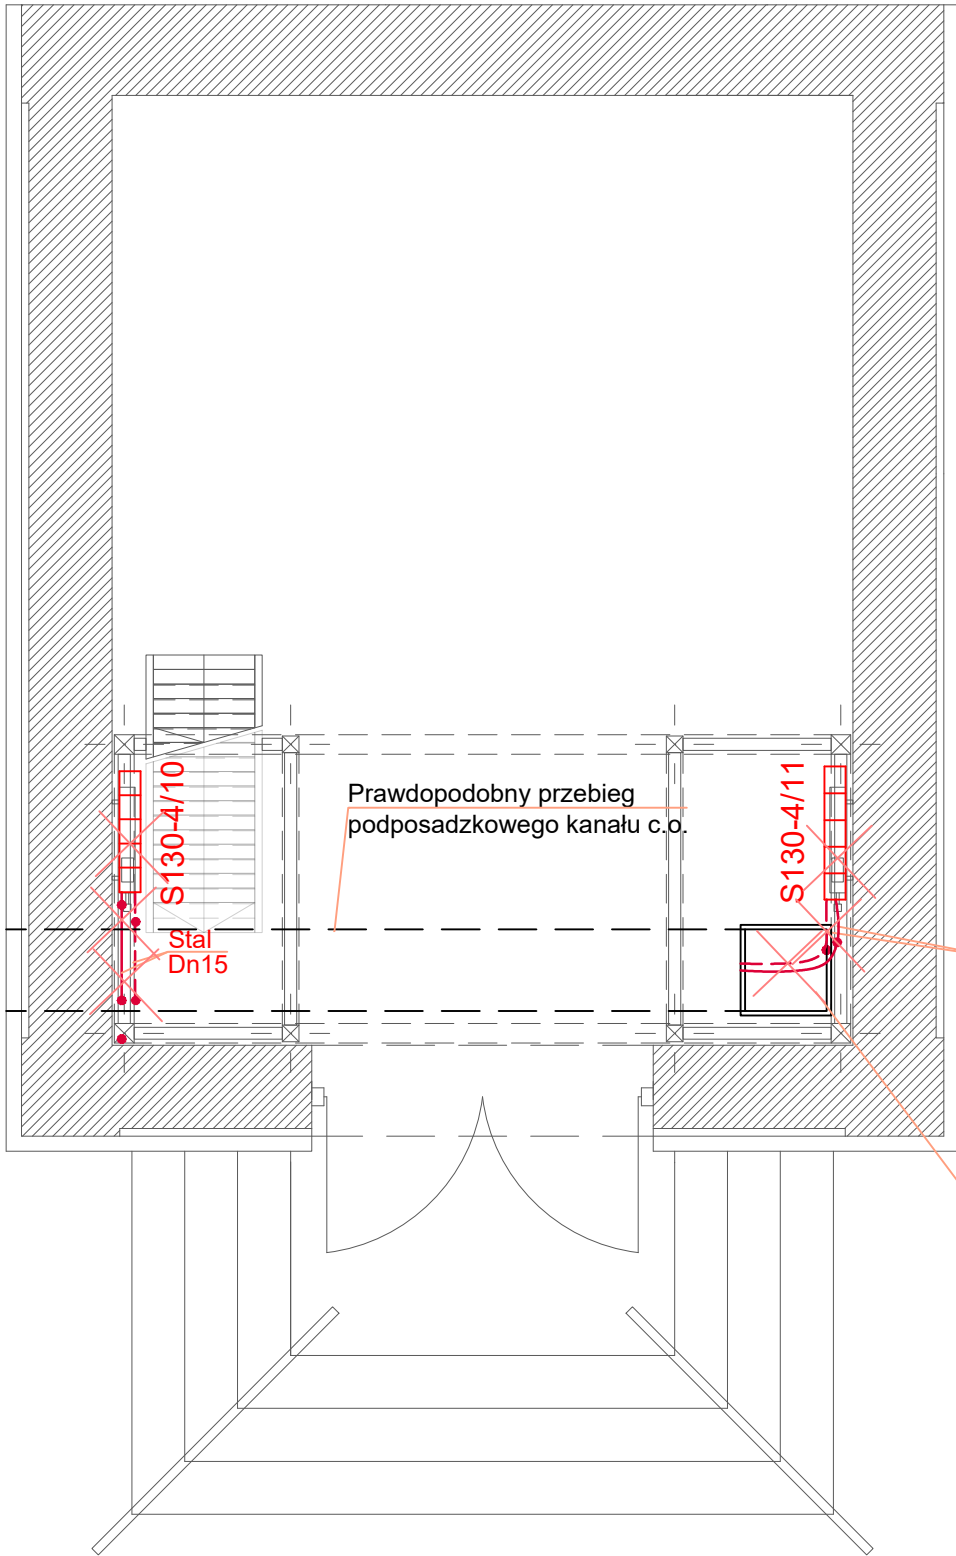


Antresola

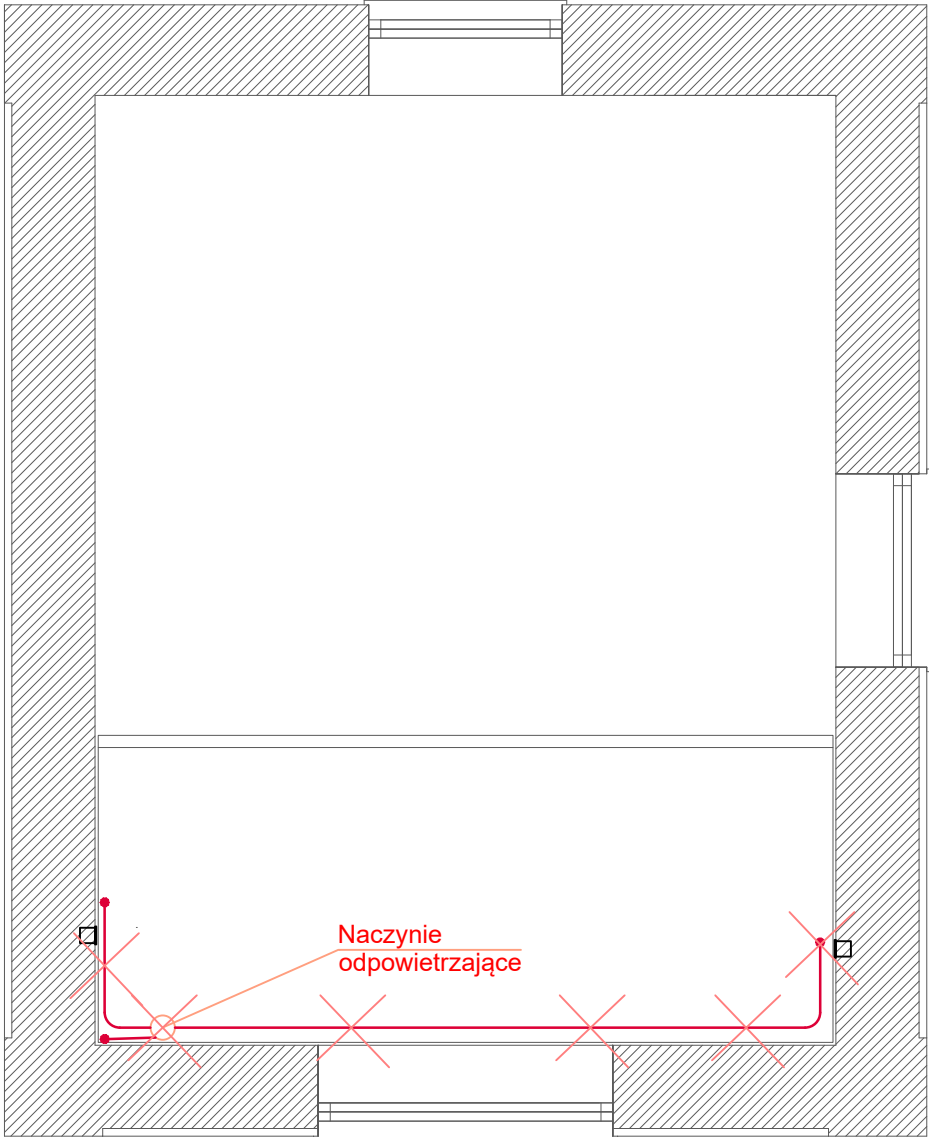

OZNACZENIA GRAFICZNE NA RYSUNKU:

- Istniejąca instalacja c.o. z rur stalowych spawanych lub PexB/Al/PexB
- Istniejące grzejniki członowe do demontażu
- Demontaże
- Projektowane przewody c.o. z rur wielowarstwowych Pex/Al/Pex
- Projektowany grzejnik dekoracyjny pionowy członowy

SCHEMAT BUDYNKU/ POŁOŻENIE WZGLĘDEM STRON ŚWIATA

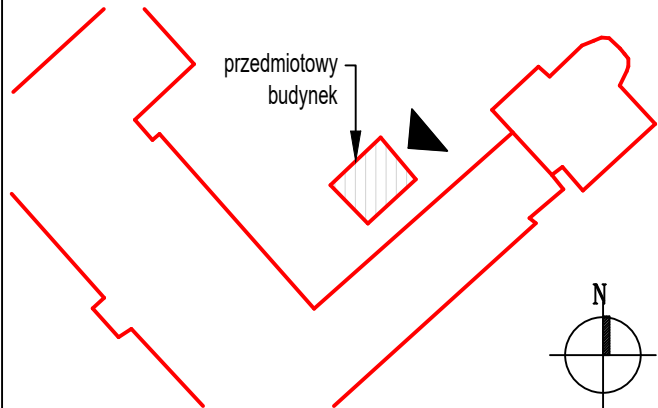

GROEN
INSTALACJE

GROEN Instalacje
Koźbiał, Majcher,
Oleksów, Turek Sp. K
ul. Elektronowa 2,
bud. E, I piętro, 03-219 Warszawa

Nazwa zamierzenia budowlanego:
Remont wnętrza kaplicy p.w. św. Wojciecha przy ul.
Brzeskiej 12 w Warszawie

Nazwa obiektu budowlanego:
OBIEKT SAKRALNY

Projektant:
inż. Małgorzata Stańska Wa-97/00

Podpis:

Opracował:

Tytuł rysunku:
RZUT PARTERU I ANTRESOLI -
STAN ISTNIEJĄCY I DEMONTAŻE

Branża:
SANITARNA

Nr rysunku:
IS-01

Data:
10.2024

Skala:
1:50

Format:
297 x 520

Rewizja:
0