



Parter

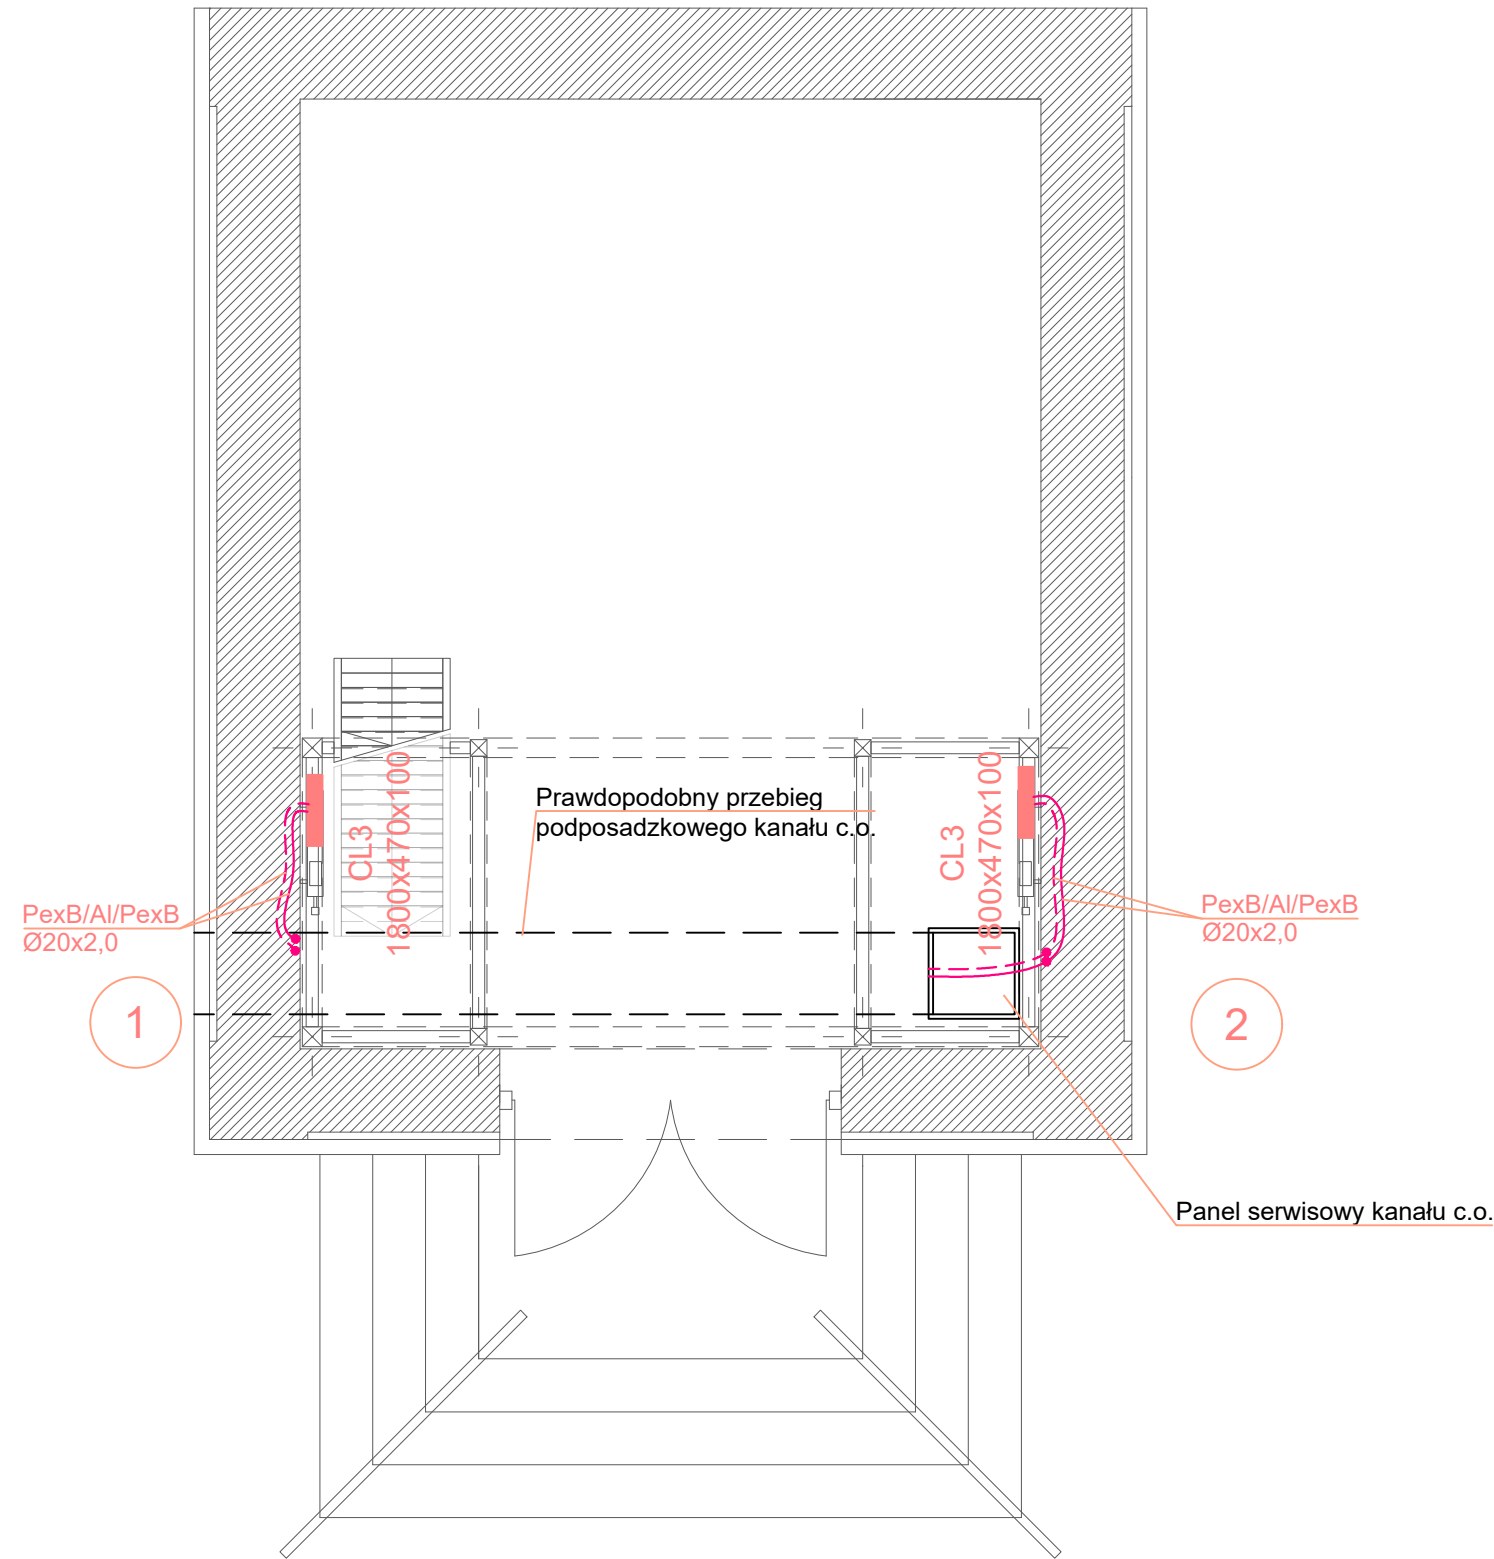


Antresola

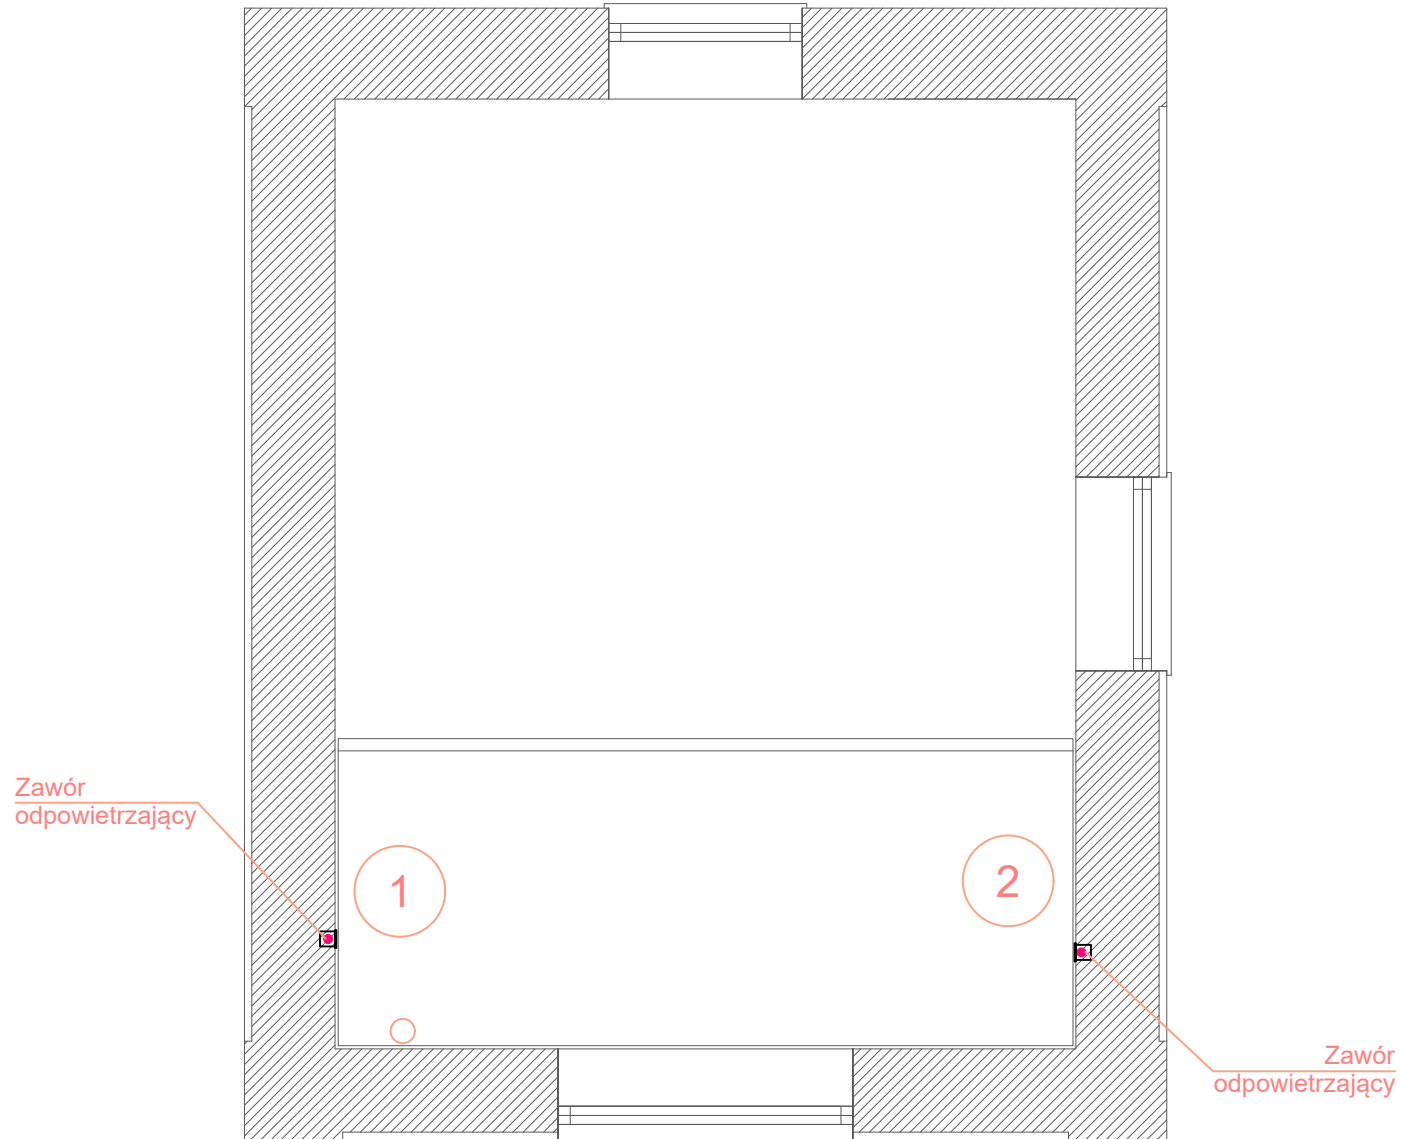

OZNACZENIA GRAFICZNE NA RYSUNKU:

- Istniejąca instalacja c.o. z rur stalowych spawanych lub PexB/Al/PexB
- Istniejące grzejniki członowe do demontażu
- Demontaże
- Projektowane przewody c.o. z rur wielowarstwowych Pex/Al/Pex
- Projektowany grzejnik dekoracyjny pionowy członowy

SCHEMAT BUDYNKU/ POŁOŻENIE WZGLĘDEM STRON ŚWIATA

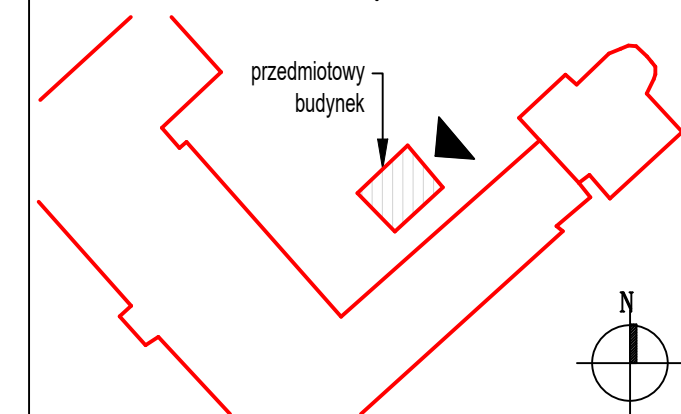

**GROEN**  
INSTALACJE

GROEN Instalacje  
Koźbiał, Majcher,  
Oleksów, Turek Sp. K  
ul. Elektronowa 2,  
bud. E, I piętro, 03-219 Warszawa

Nazwa zamierzenia budowlanego:  
Remont wnętrza kaplicy p.w. św. Wojciecha przy ul.  
Brzeskiej 12 w Warszawie

Nazwa obiektu budowlanego:  
OBIEKT SAKRALNY

Projektant:  
inż. Małgorzata Stańska Wa-97/00

Podpis:

Opracował:

Tytuł rysunku:  
RZUT PARTERU I ANTRESOLI -  
STAN PROJEKTOWANY

Branża:  
SANITARNA

Nr rysunku:  
IS-02

Data:  
10.2024

Skala:  
1:50

Format:  
297 x 520

Rewizja:  
0