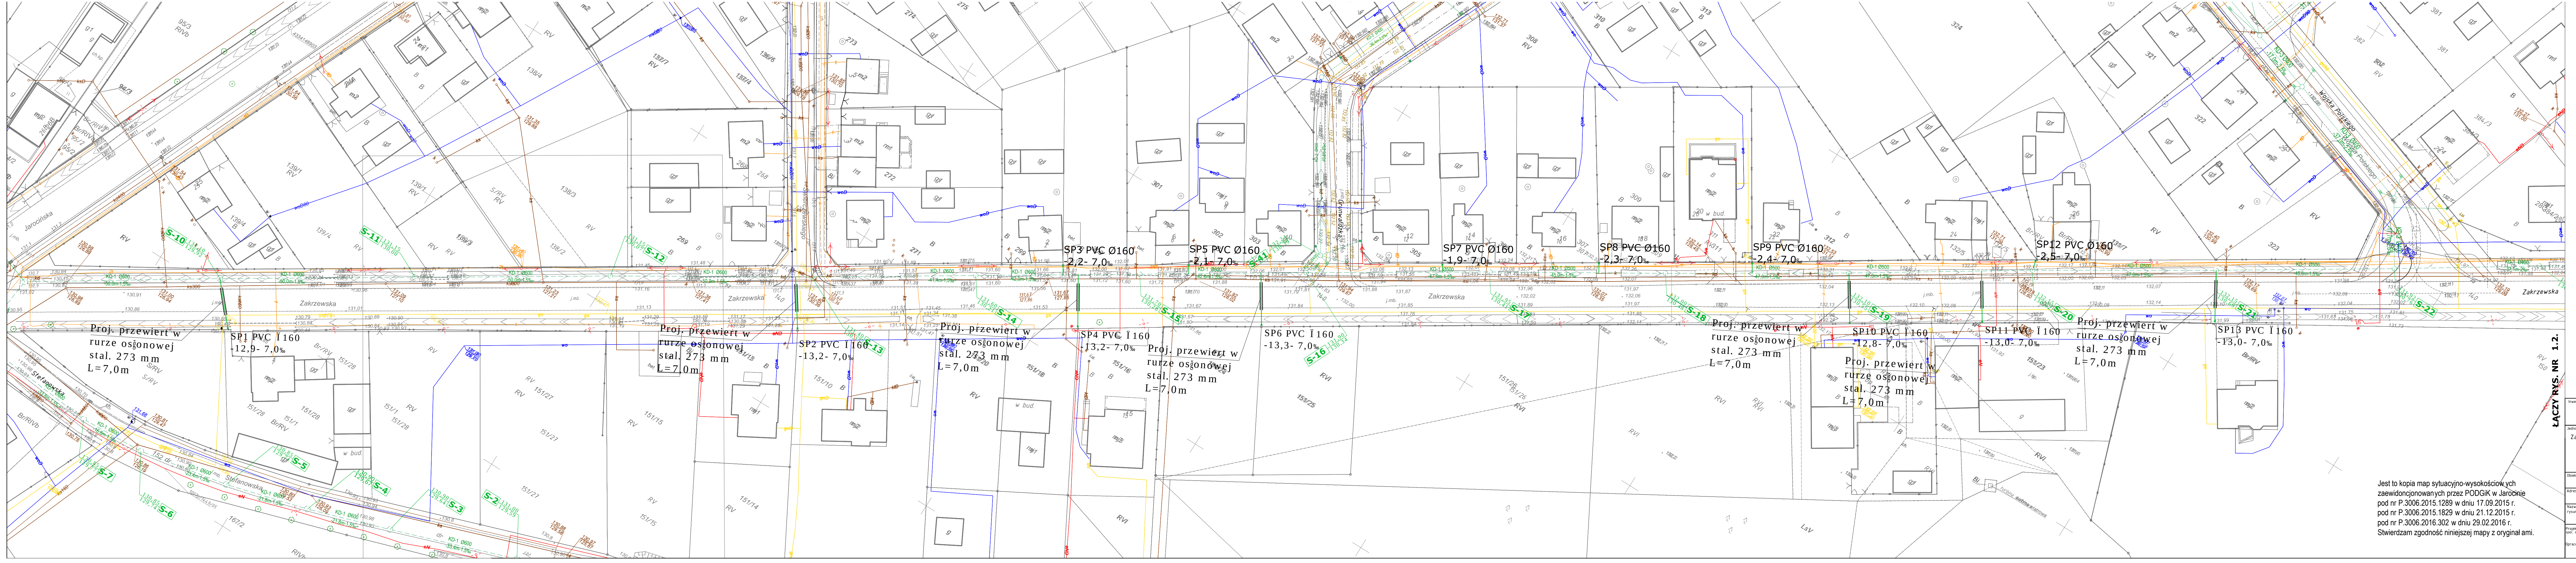


SCHEMATY RYSUNKÓW

LEGENDA

	PROJ. KAN. DESZCZ. wg odrębnego opracowania
	PROJ. PRZYŁĄCZE DESZCZOWE PVC/PPB400mm z odpr. do kol. deszcz. PVCØ160

Inwestor		Gmina Jarocin Al. Niepodległości 10 63-200 Jarocin	
Jednostka projektowa		Zakład Projektowo-Usługowy Inżynierii Środowiska "PRIMEKO" 62-800 Kalisz, ul. Łódzka 210 tel/fax 62 767 02 63 www.primeko.com.pl e-mail: primeko@o2.pl	
Dział		BUDOWA PRZYŁĄCZY KANALIZACJI DESZCZOWEJ W UL. ZAKRZEWSKIEJ W GOLIŃCE	Stadium Projekt
Adres		Gm. Jarocin, m. Golińca - UL. ZAKRZEWSKA	Skala 1:500
Nazwa rysunku		PLAN ZAGOSPODAROWANIA TERENU	Data oprac. Kwiecień 2017r.
Projektant		inż. Jarosław Grzelak spec. sanitarna	Rys. nr. 1.1.
Opracował		mgr inż. Łukasz Cholewa	

Jest to kopia map sytuacyjno-wysokościowych
zawiedonczonowanych przez PODGIK w Jarocinie
pod nr P.3006.2015.1289 w dniu 17.09.2015 r.
pod nr P.3006.2015.1829 w dniu 21.12.2015 r.
pod nr P.3006.2016.302 w dniu 29.02.2016 r.
Stwierdzam zgodność niniejszej mapy z oryginałami.