
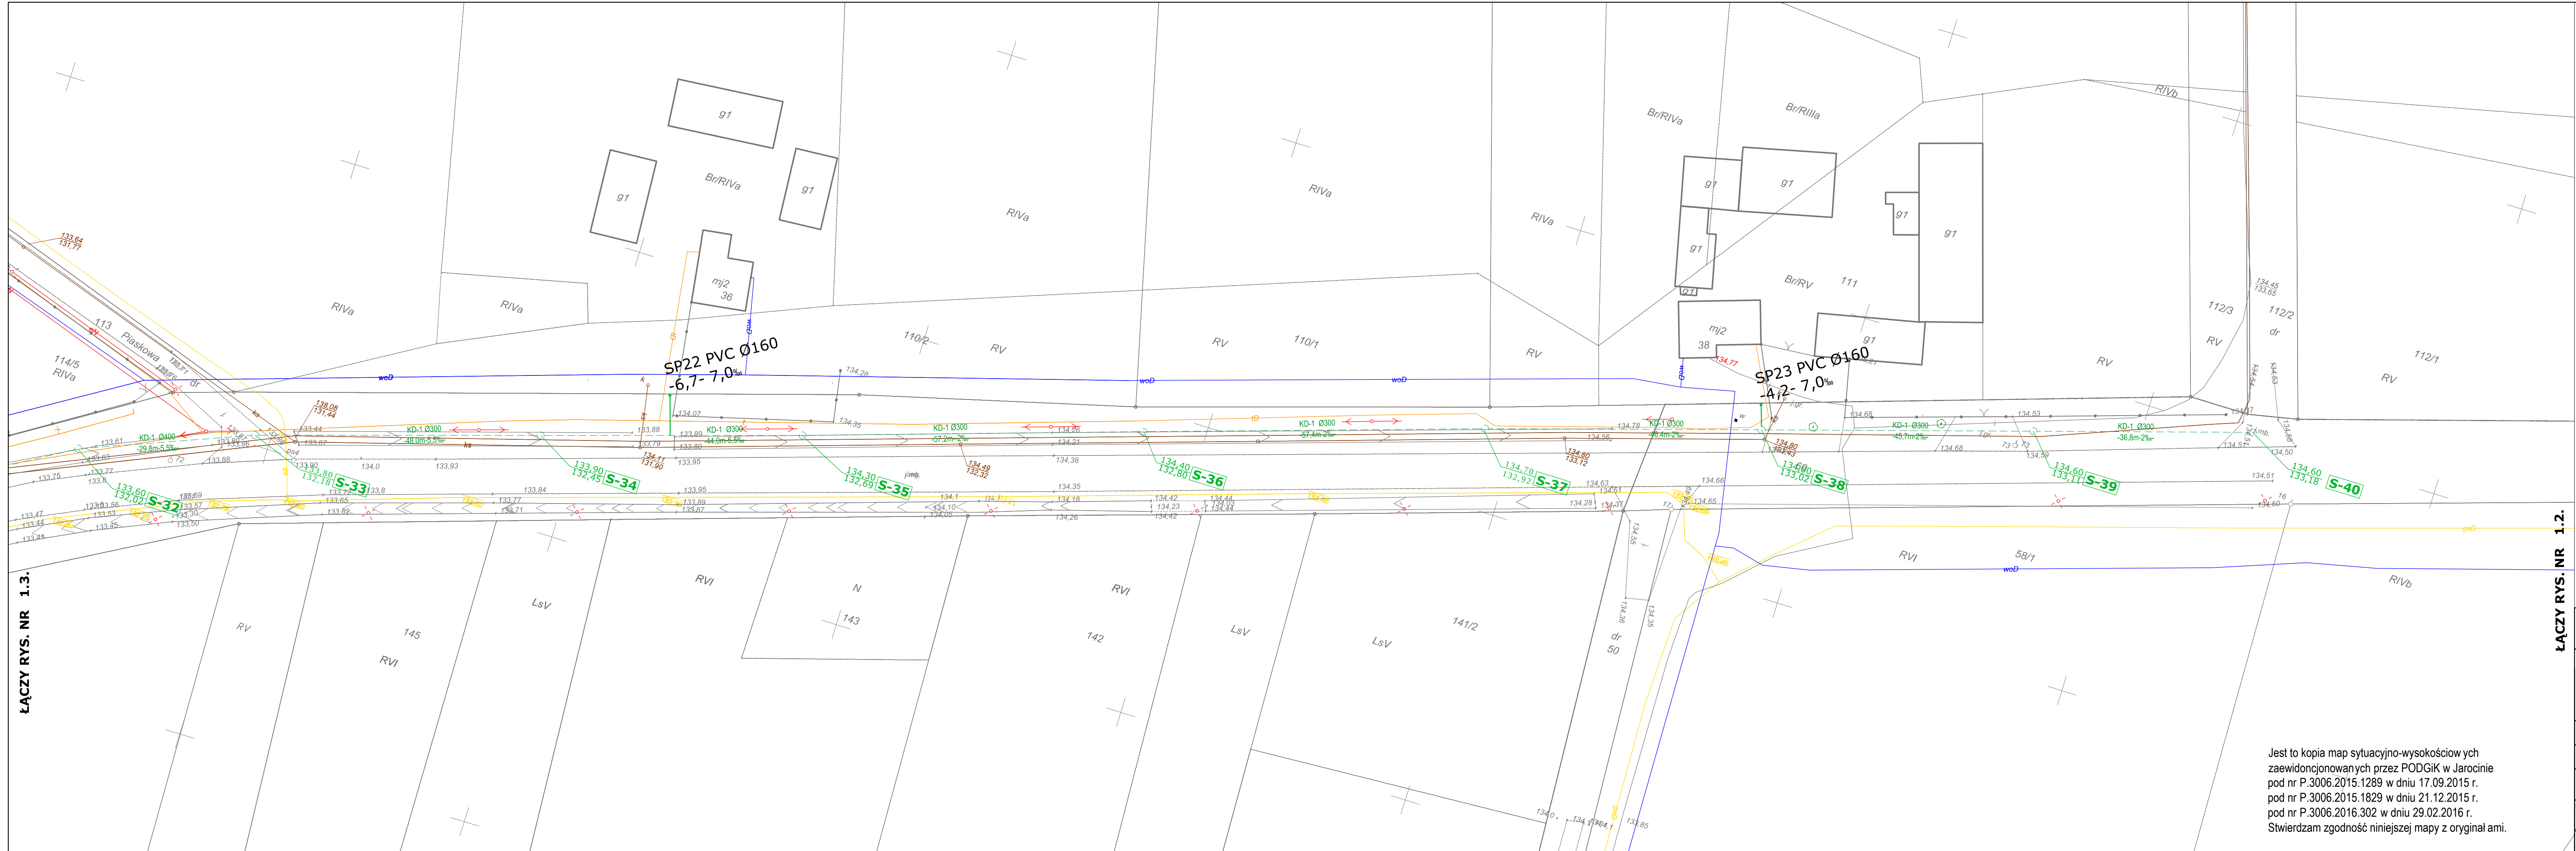


SCHEMATY RYSUNKÓW

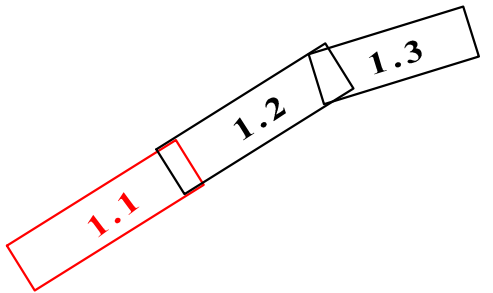

LEGENDA

- S-1 PROJ. KAN. DESZCZ. wg odrębnego opracowania
- pd-1 PROJ. PRZYŁĄCZE DESZCZOWE PVC/PP Ø400mm z odpr. do kol. deszcz. PVC Ø160

ŁĄCZY RYS. NR 1.2.

ŁĄCZY RYS. NR 1.3.

Jest to kopia map sytuacyjno-wysokościowych
zaewidencjonowanych przez PODGiK w Jarocinie
pod nr P.3006.2015.1289 w dniu 17.09.2015 r.
pod nr P.3006.2015.1829 w dniu 21.12.2015 r.
pod nr P.3006.2016.302 w dniu 29.02.2016 r.
Stwierdzam zgodność niniejszej mapy z oryginałami.

Inwestor:	Gmina Jarocin Al. Niepodległości 10 63-200 Jarocin	
Jednostka projektowa:	Zakład Projektowo-Usługowy Inżynierii Środowiska "PRIMEKO" 62-800 Kalisz, ul. Łódzka 210 tel/fax 62 767 02 63 www.primeko.com.pl e-mail: primeko@o2.pl	Projekt budowlano-wykonawczy Skala 1:500 Data oprac. Kwiecień 2017r.
Obiekt	BUDOWA PRZYŁĄCZY KANALIZACJI DESZCZOWEJ W UL. ZAKRZEWSKIEJ W GOLINIE	
Adres	Gm. Jarocin, m. Golina - UL. ZAKRZEWSKA	
Nazwa rysunku	PLAN ZAGOSPODAROWANIA TERENU	
Projektant spec. sanitarna	inż. Jarosław Grzelak upr. nr 7191-7192/91/PW/2002	Rys nr.
Opracował	mgr inż. Łukasz Cholewa	1.3.