


SKALA 1:20

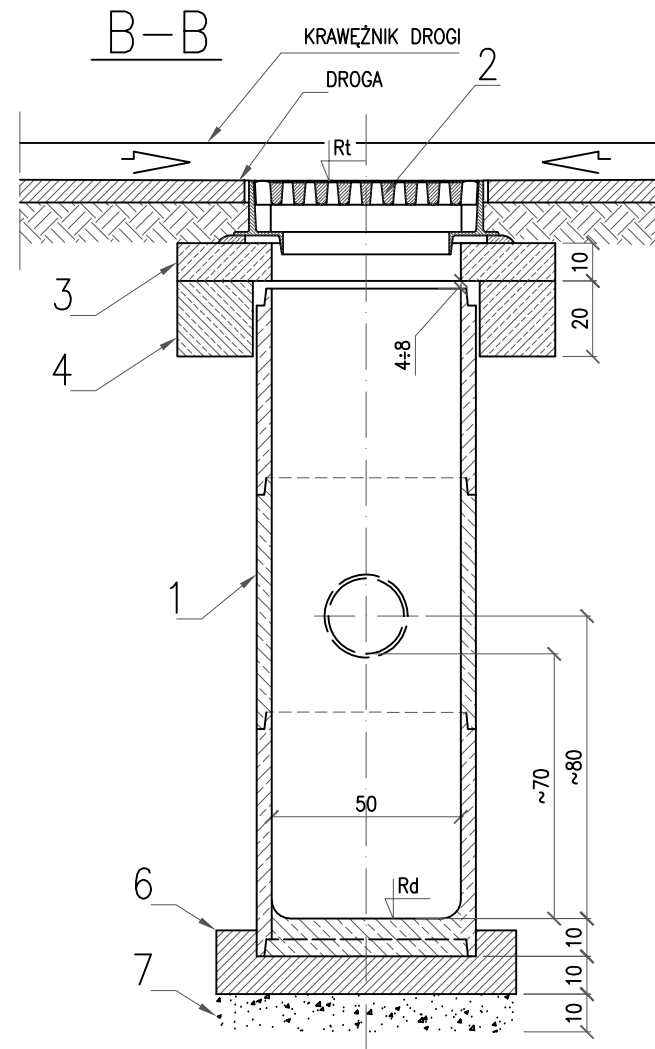

Lp.	SYMBOL WPUSTU	RZ.TERENU ISTN.	RZ.TERENU PROJ.	RZ.WYLOTU Z WPUSTU	ZAGŁĘBIENIE WYLOTU	RZ.DNA WPUSTU	ŚREDNICA PRZYKANALIKA	KOLIZJA Z UZBROJENIEM	DŁUGOŚĆ PRZYKANAL.	SPADEK PRZYKANAL.	UWAGI
[–]	[–]	[m n.p.m.]	[m n.p.m.]	[m n.p.m.]	[m]	[m n.p.m.]	[mm]	[–]	[m]	[%]	[–]
1	2	3	4	5	6	7	8	9	10	11	12
1	Wp1	248,36	–	247,36	1,00	246,66	ø200	w-ø65mm	L=4,4	i=1,5	w.drogowy; dopływ-D6
2	Wp2	248,42	–	247,32	1,10	246,62	ø200	–	L=4,3	i=1,5	w.drogowy; dopływ-D5
3	Wpistn.	248,44	–	247,34	1,10	246,64	ø200	w-ø65mm	L=5,6	i=0,8	w.drogowy; dopływ-D6
4	Do	248,40	–	247,80	0,60	247,80	ø160	–	L=2,7	i=5,0	studnia odwodnienia liniowego dopływ-D5
								ø200mm	ΣL=14,3m		
								ø160mm	ΣL= 2,7m		

Jednostka projektowa	PBD "Magbud" 25-146 Kielce ul. Sukowska 6	Nr rys.	7	
Inwestor	Urząd Gminy Sitkówka-Nowiny, Ul. Białe Zagłębie 25, 26-052 Sitkówka			
Obiekt Temat oprac.	Budowa odcinka kanalizacji deszczowej na terenie msc. Kowala na wysokości posesji nr 12A do 14A, Gmina Sitkówka - Nowiny, woj. Świętokrzyskie			
Nazwa rysunku:	WPUST DROGOWY Z OSADNIKIEM		Skala	1:20
	Imię i nazwisko	Uprawnienia	Data	Podpis
Projektował:	mgr inż. Adrianna Michalska	KL-128/2002	12.2015	
Sprawdził:	inż. Monika Burczyn	SWK/0134/PWOS/04	12.2015	