


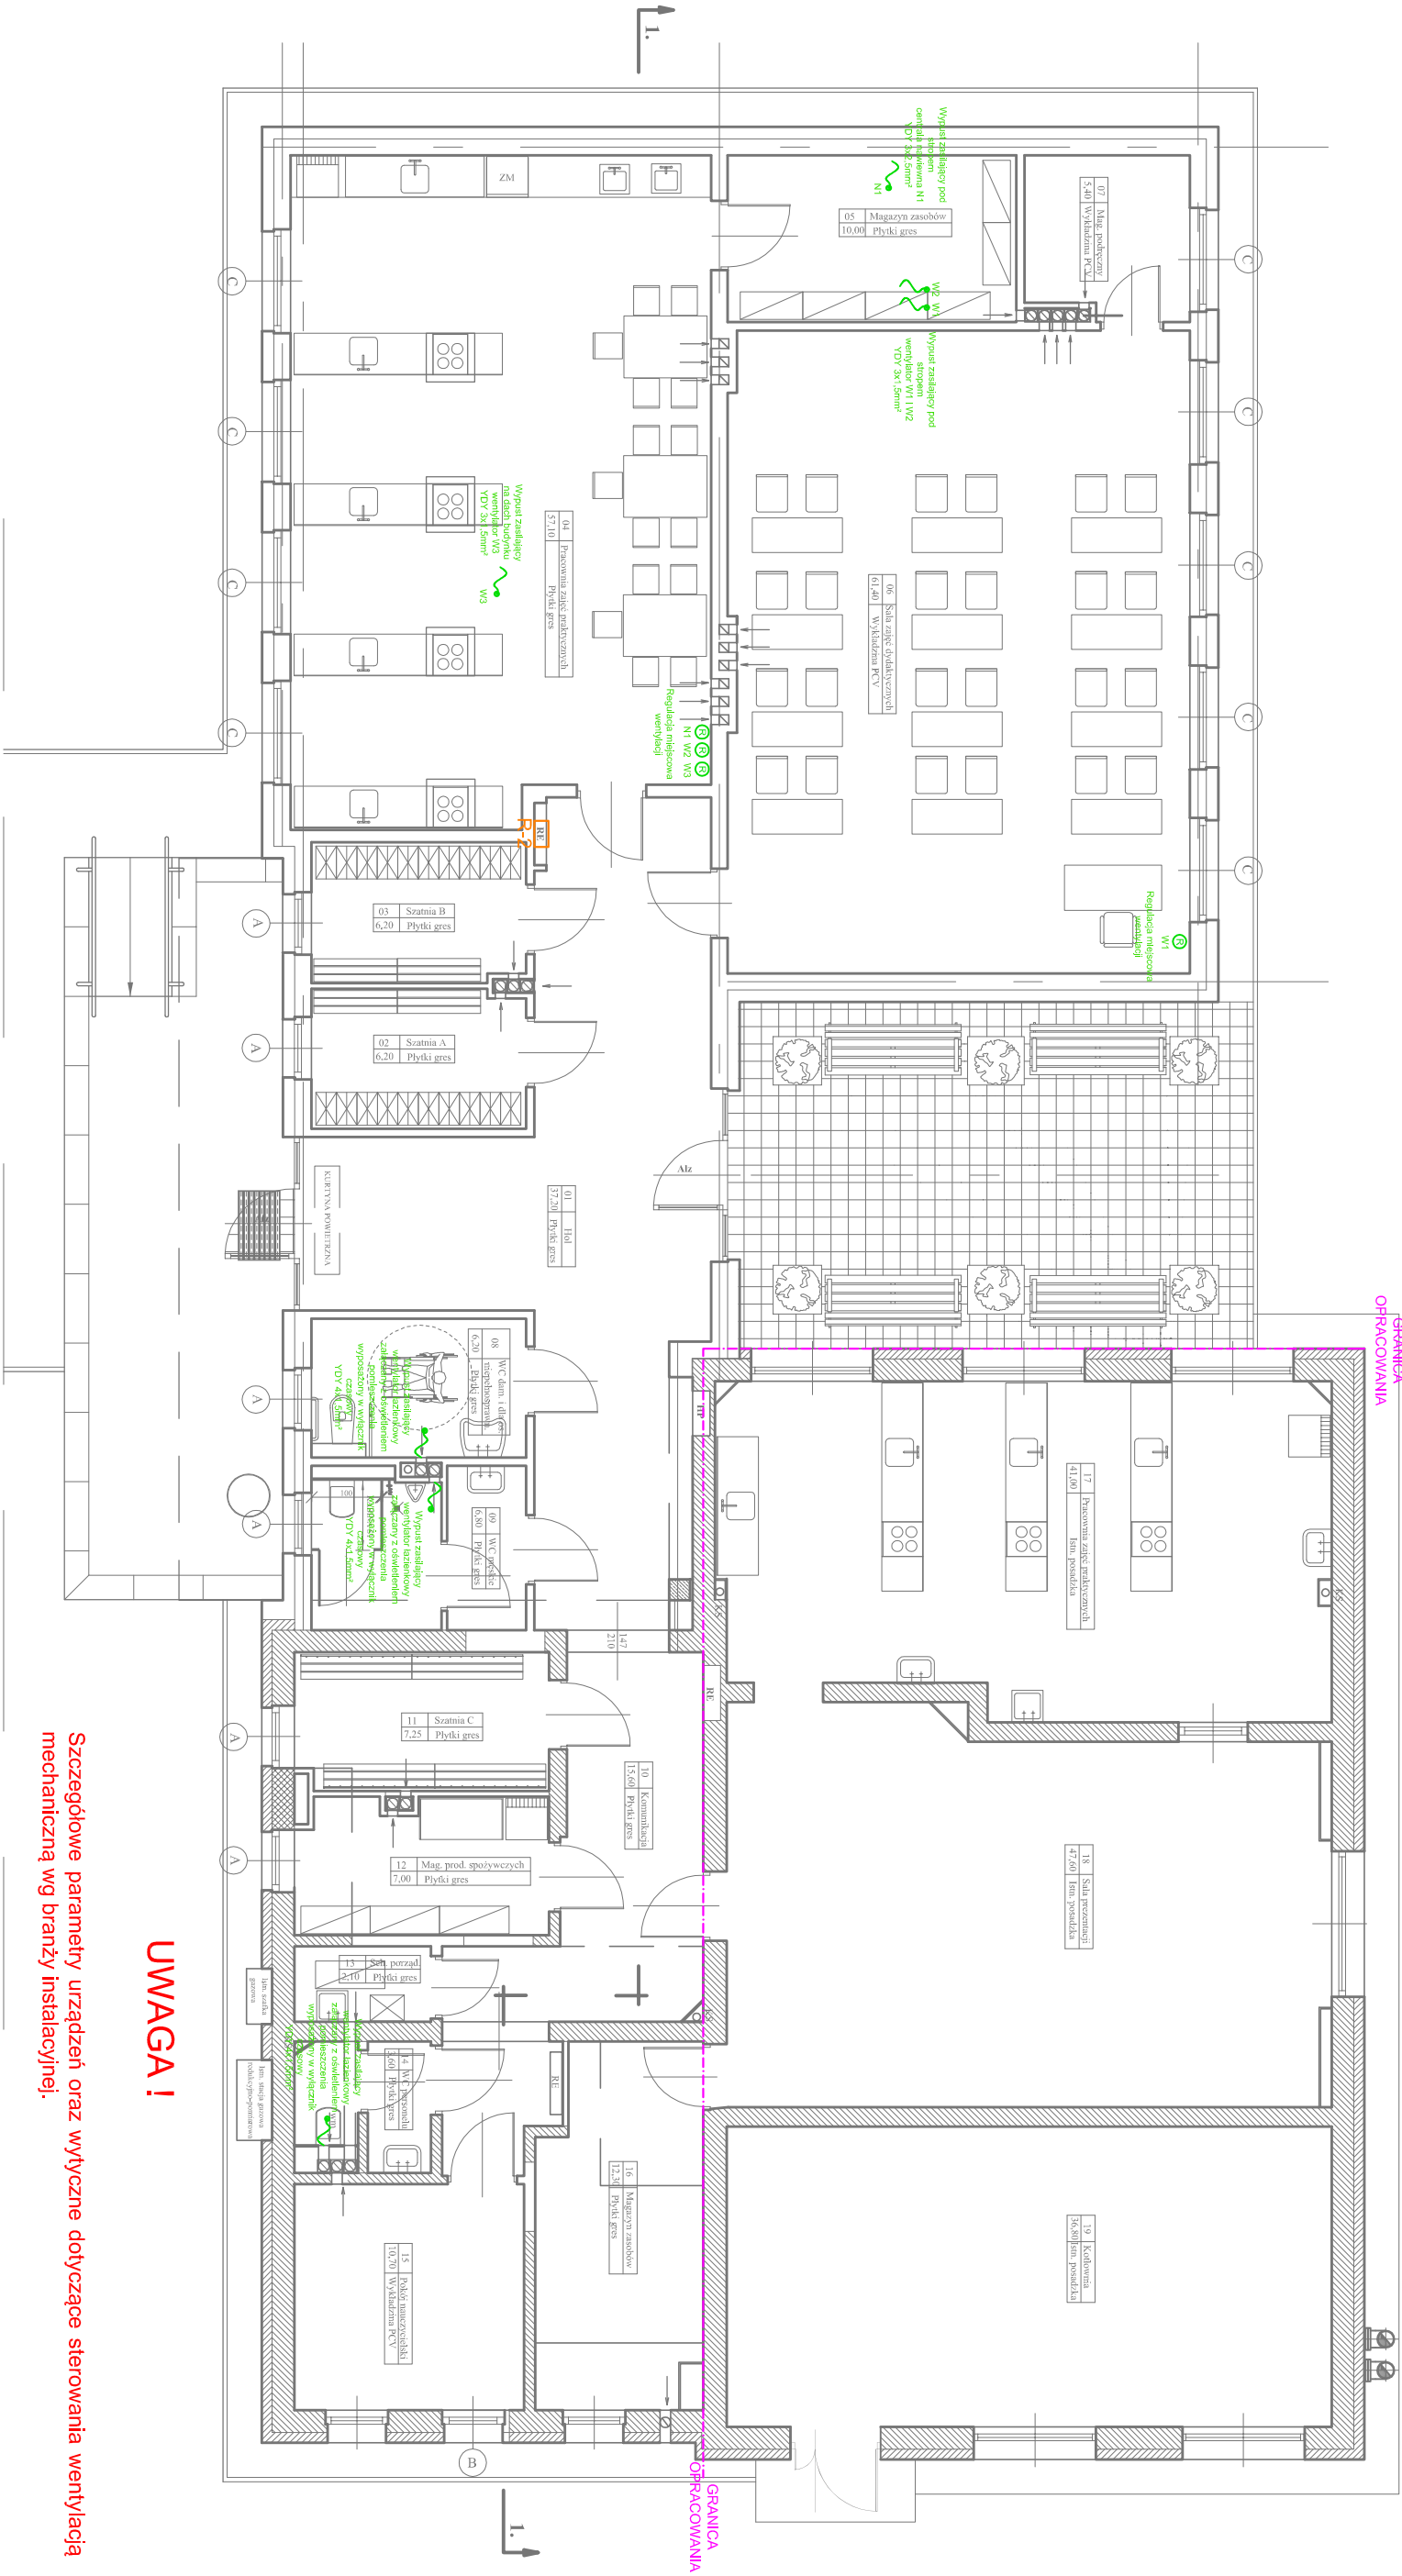

- Wypust zasilaający wentylację wg opisu
- Regulator miejscowy wentylacji

LEGENDA

Obiekt	DYDAKTYCZNE CENTRUM GASTRONOMICZNE			
Adres obiektu	62-571 Żychlin, ul. Jodłowa 1			
Temat	Rozbudowa i przebudowa części budynku			
Nazwa rysunku	Instalacja zasilania wentylacji mechanicznej			
Projektował	mgr inż. Maciej Ławńczak	WK/P/0249/POE/15		
	Uprawnienia do projektowania w specjalności instalacyjnej w zakresie sieci, instalacji i urządzeń elektrycznych i elektroniki			
Sprawił	mgr inż. Benon Przybylski	GPB.7342-55/98		
	Uprawnienia do projektowania w specjalności instalacyjnej w zakresie sieci, instalacji i urządzeń elektrycznych i elektroniki			
Faza : PB	Branża : Elektrotechniczna	Skala : 1 : 100	Rys Nr : E-04	Data: 11/2018

Szczegółowe parametry urządzeń oraz wytyczne dotyczące sterowania wentylacją mechaniczną wg branży instalacyjnej.

UWAGA !