


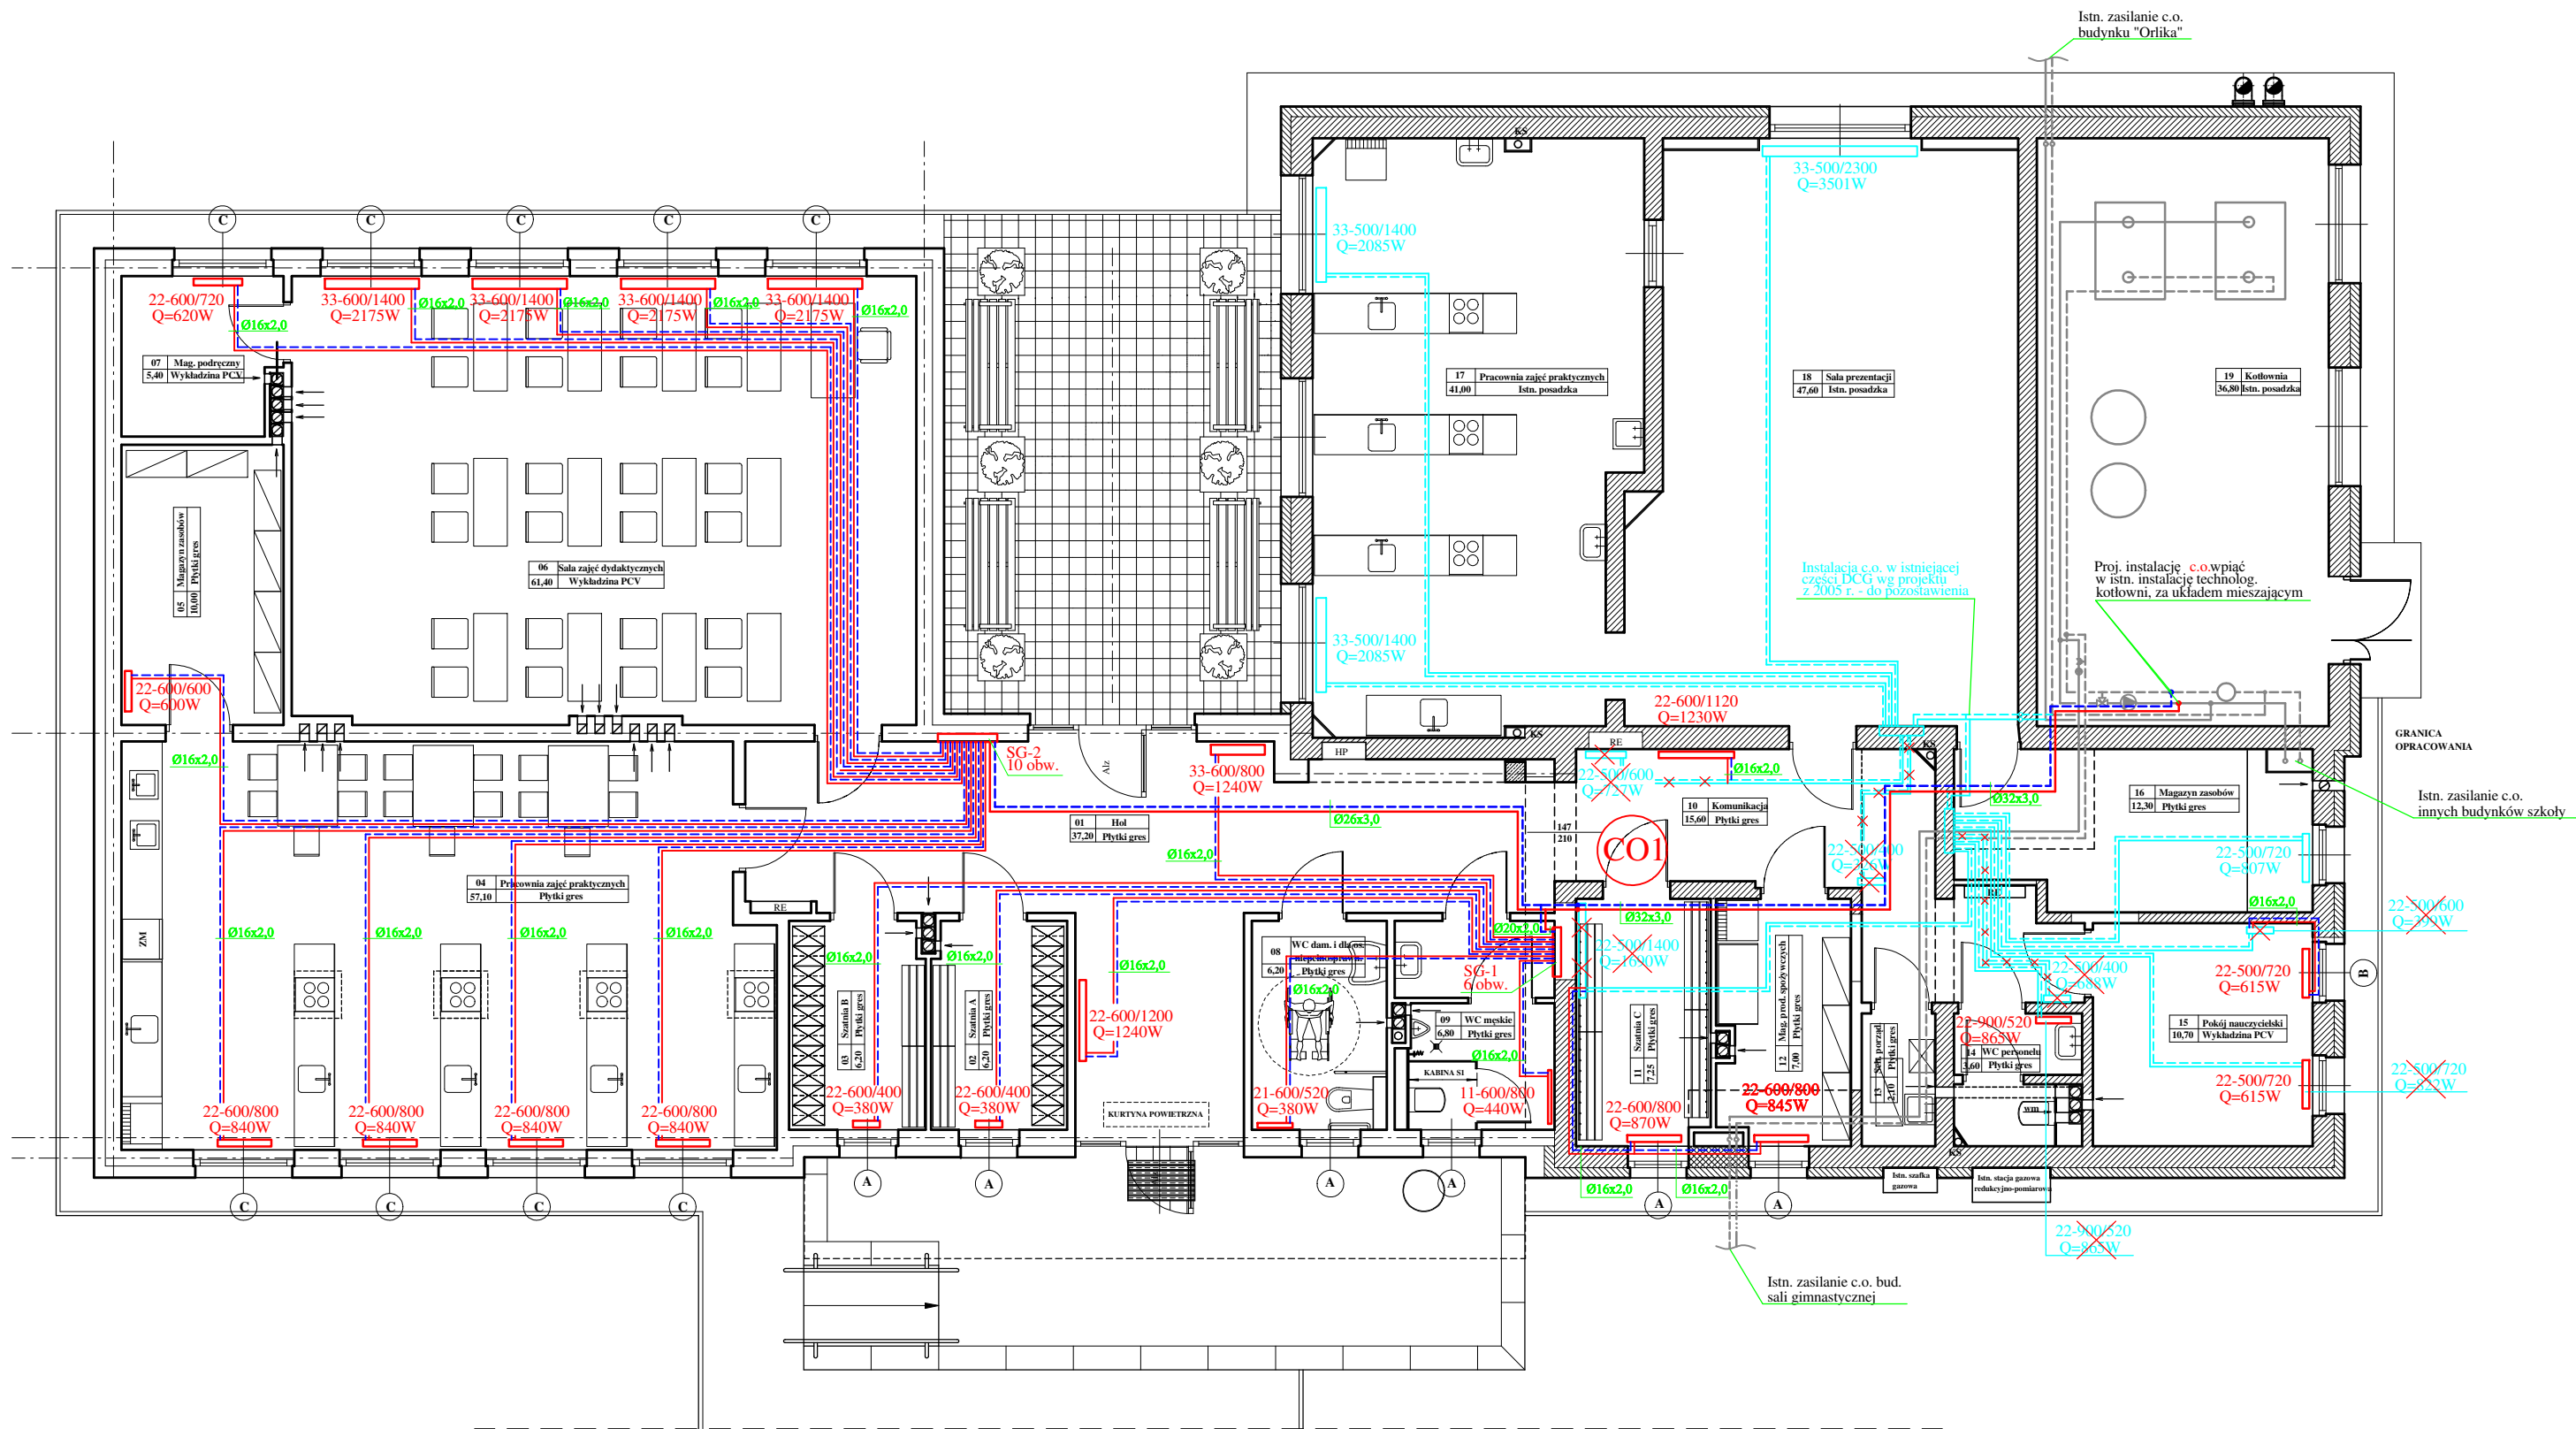

■ ■ - projektowana instalacja c.o.

■ - istniejąca instalacja c.o. w starej części DCG

Obiekt	DYDAKTYCZNE CENTRUM GASTRONOMICZNE			
Adres obiektu	62-571 Żychlin, ul. Jodłowa 1			
Temat	Rozbudowa i przebudowa części budynku			
Nazwa rysunku	INSTALACJA CENTRALNEGO OGRZEWANIA - RZUT PARTERU			
Projektował	mgr inż. Marcin Straszewski upr. nr LOD 0618/POOS/06 w specj. instalacyjnej			
Sprawdził	mgr inż. Radosław Dziubczyński upr. nr WKP 0359/PWOS/09 w specj. instalacyjnej			
Faza : PB	Branża : SANITARNA	Skala : 1:100	Rys Nr : S-02	Data; 11/2018