


CT2

CT1

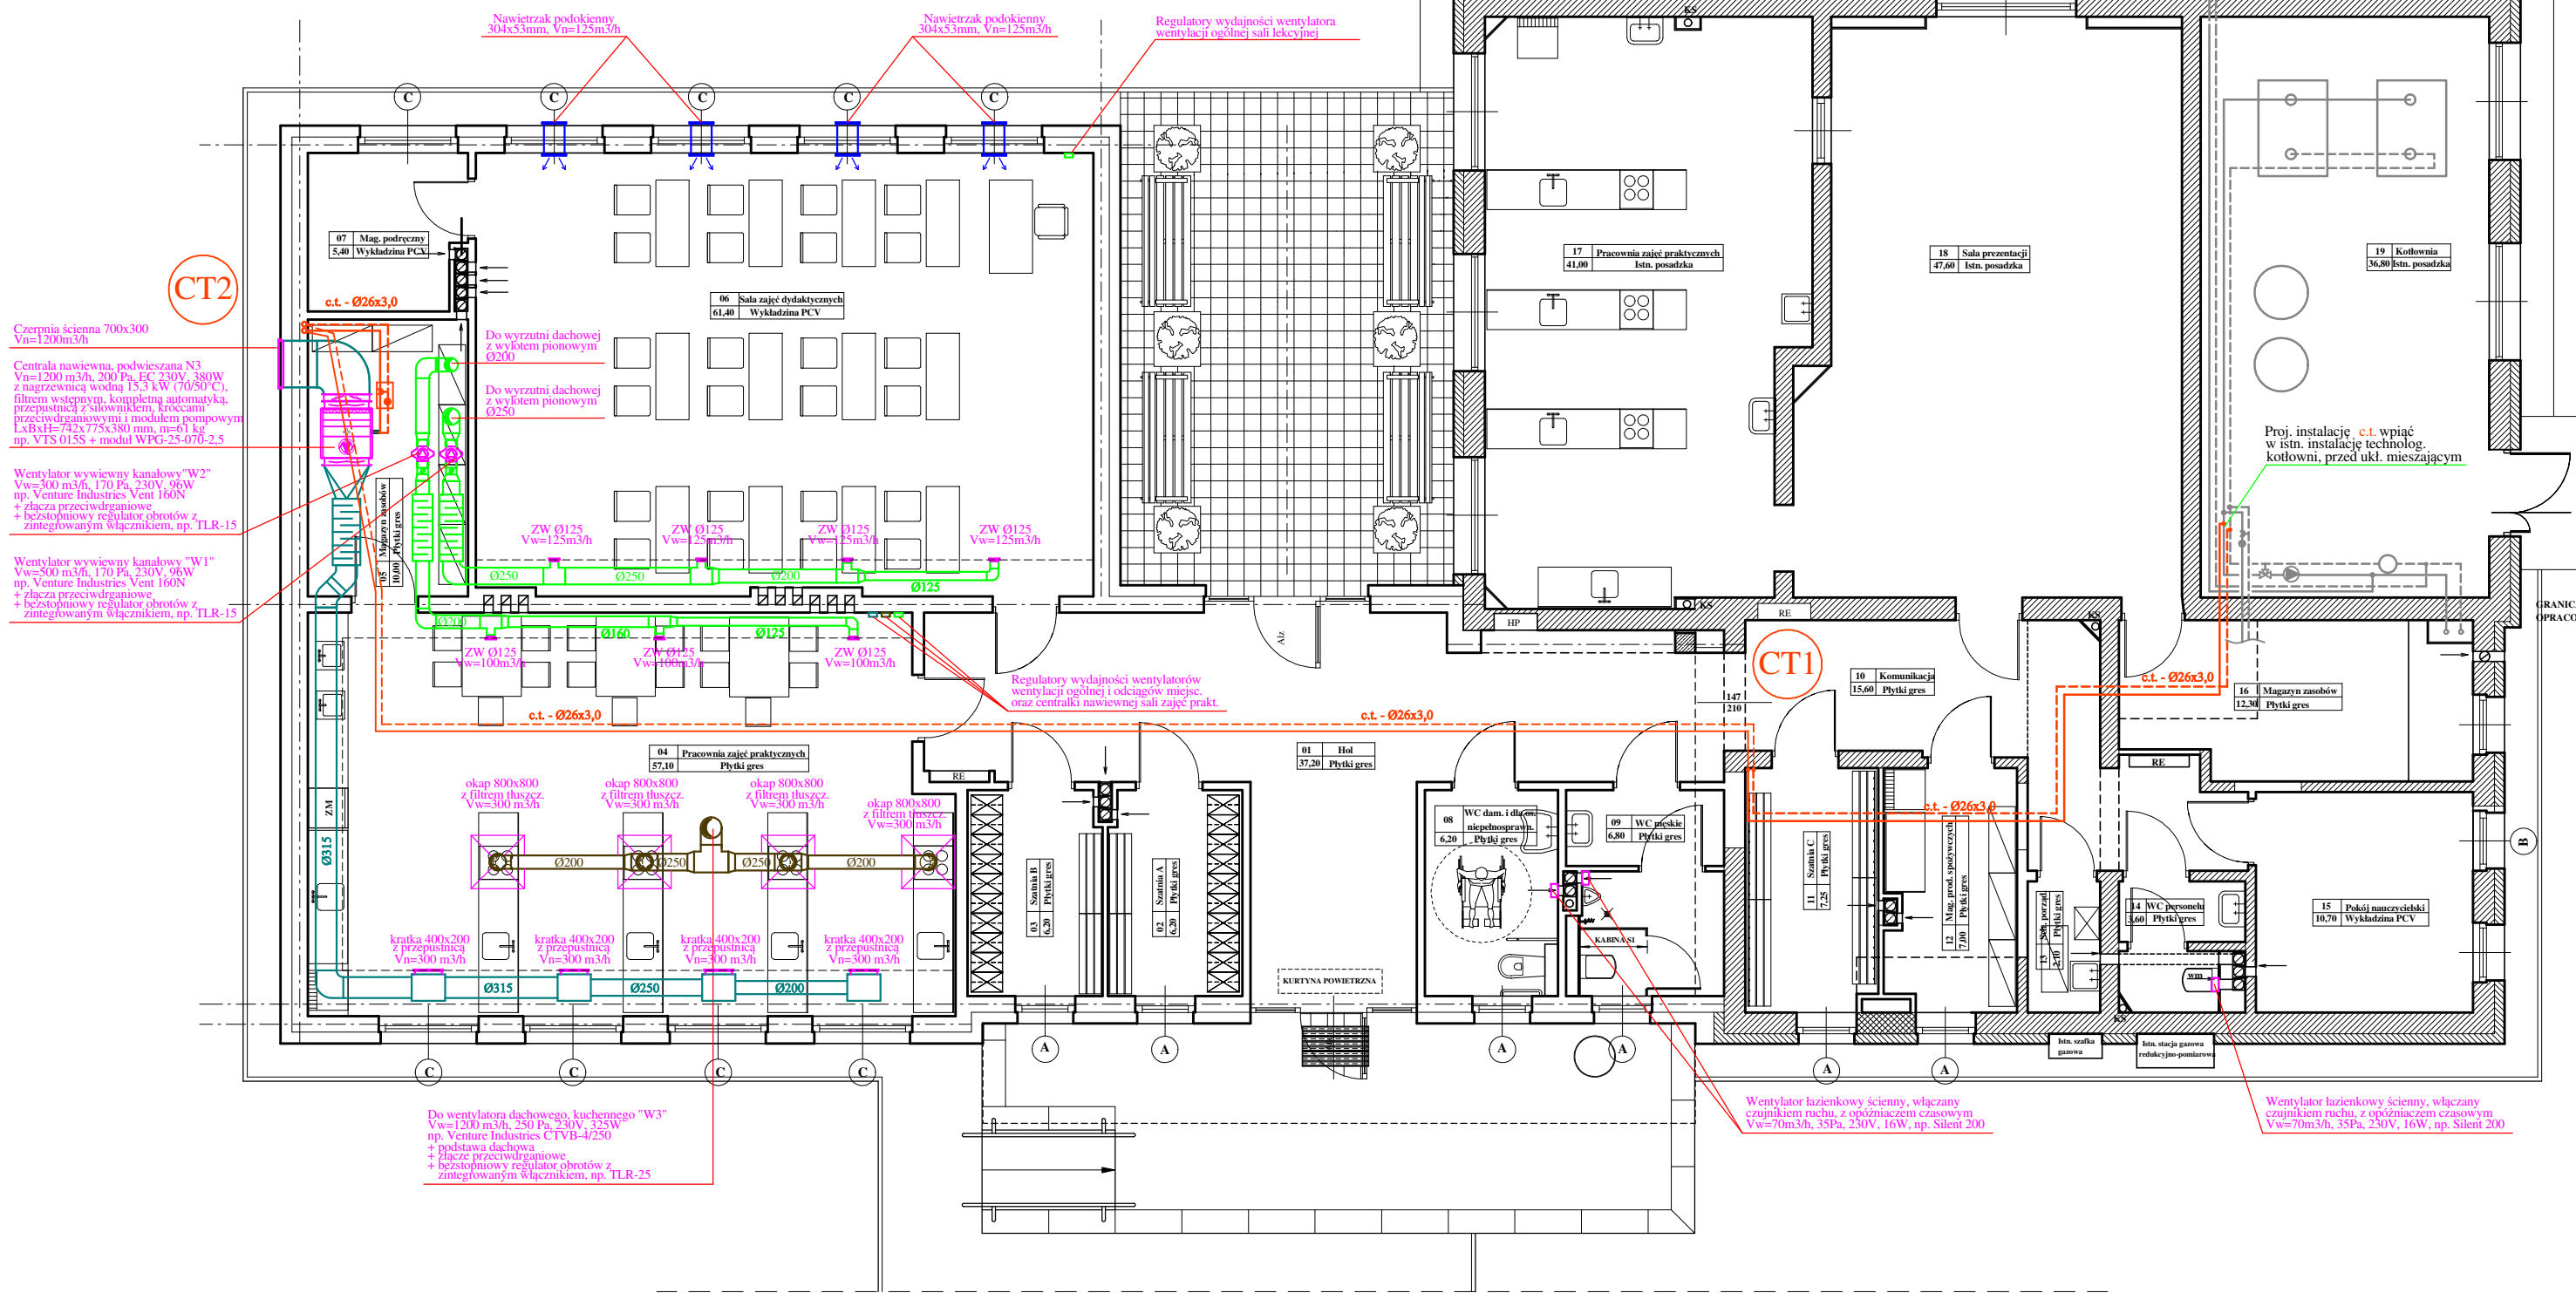

Obiekt	DYDAKTYCZNE CENTRUM GASTRONOMICZNE				
Adres obiektu	62-571 Żychlin, ul. Jodłowa 1				
Temat	Rozbudowa i przebudowa części budynku				
Nazwa rysunku	INSTALACJA WENTYLACJI I CIEPŁA TECHNOLOGICZNEGO - RZUT PARTERU				
Projektował	mgr inż. Marcin Straszewski upr. nr LOD 0618/POOS/06 w specj. instalacyjnej				
Sprawdził	mgr inż. Radosław Dziubczyński upr. nr WKP 0359/PWOS/09 w specj. instalacyjnej				
Faza : PB	Branża : SANITARNA	Skala : 1:100	Rys Nr : S-05	Data; 11/2018	